



PROJETO DE INSTALAÇÕES HIDRÁULICAS - CONSTRUÇÃO DA UBS FERNANDES
ESCALA INDICADA

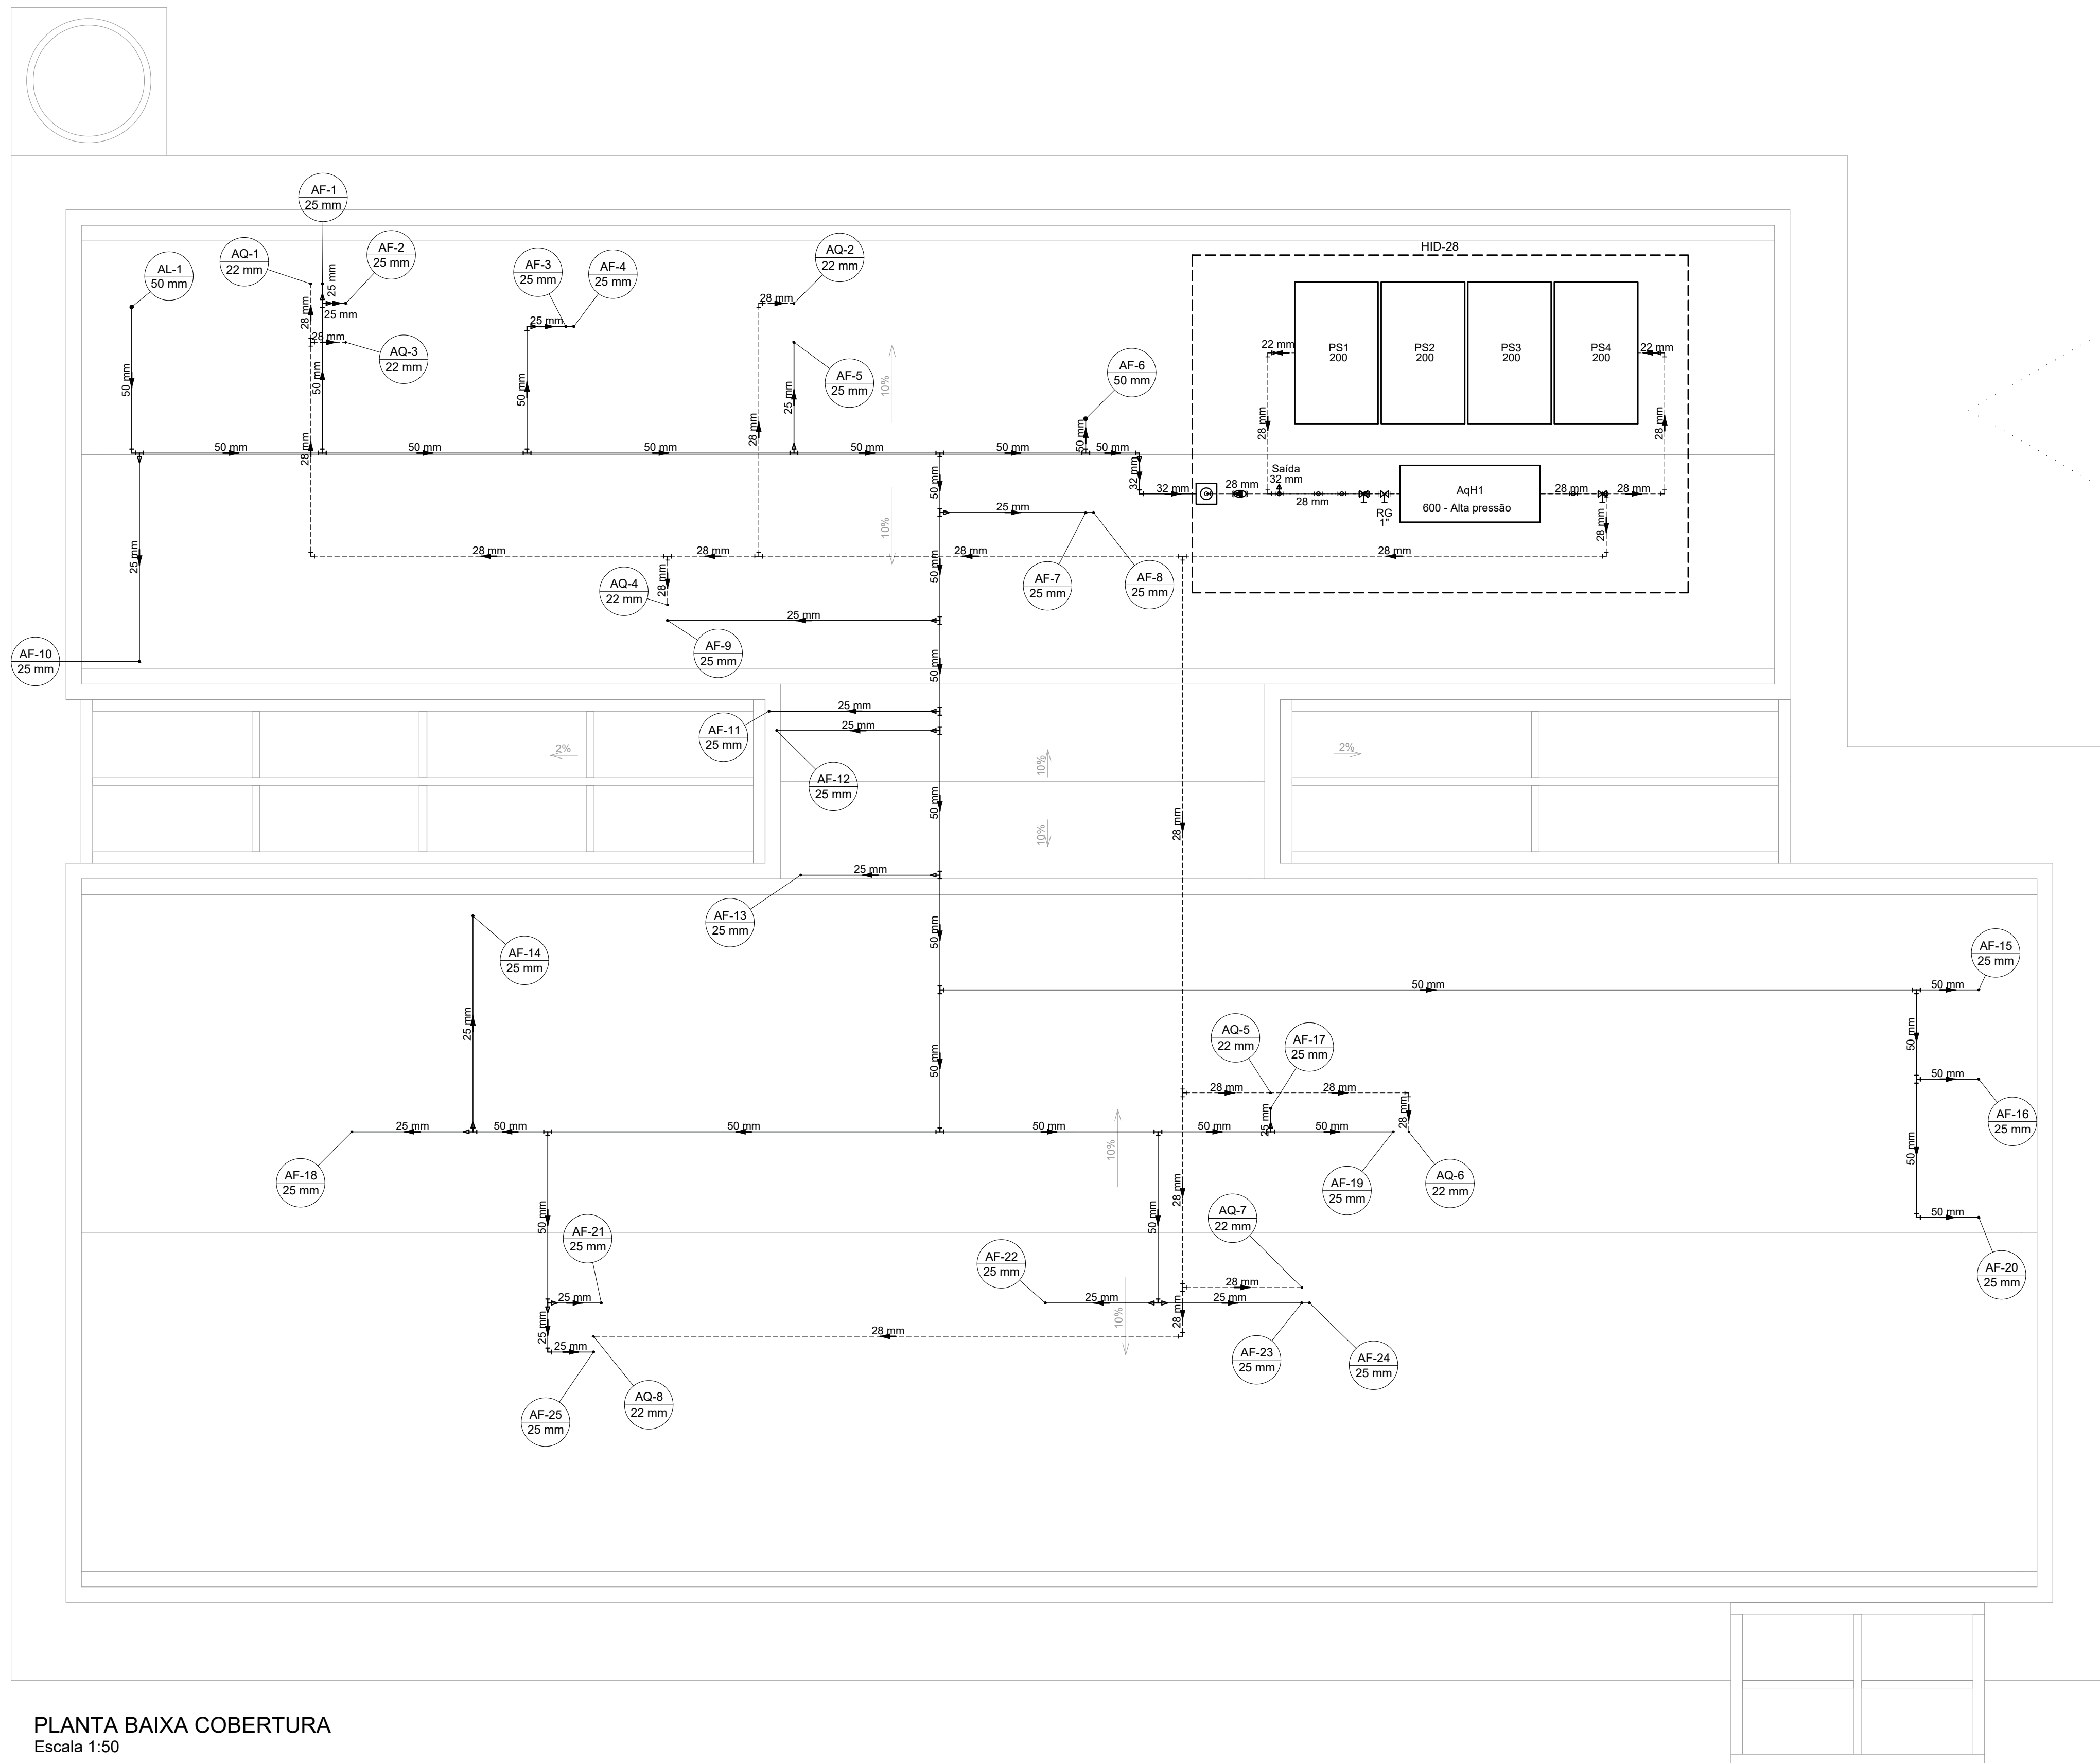

PLANTA BAIXA COBERTURA
Escala 1:50

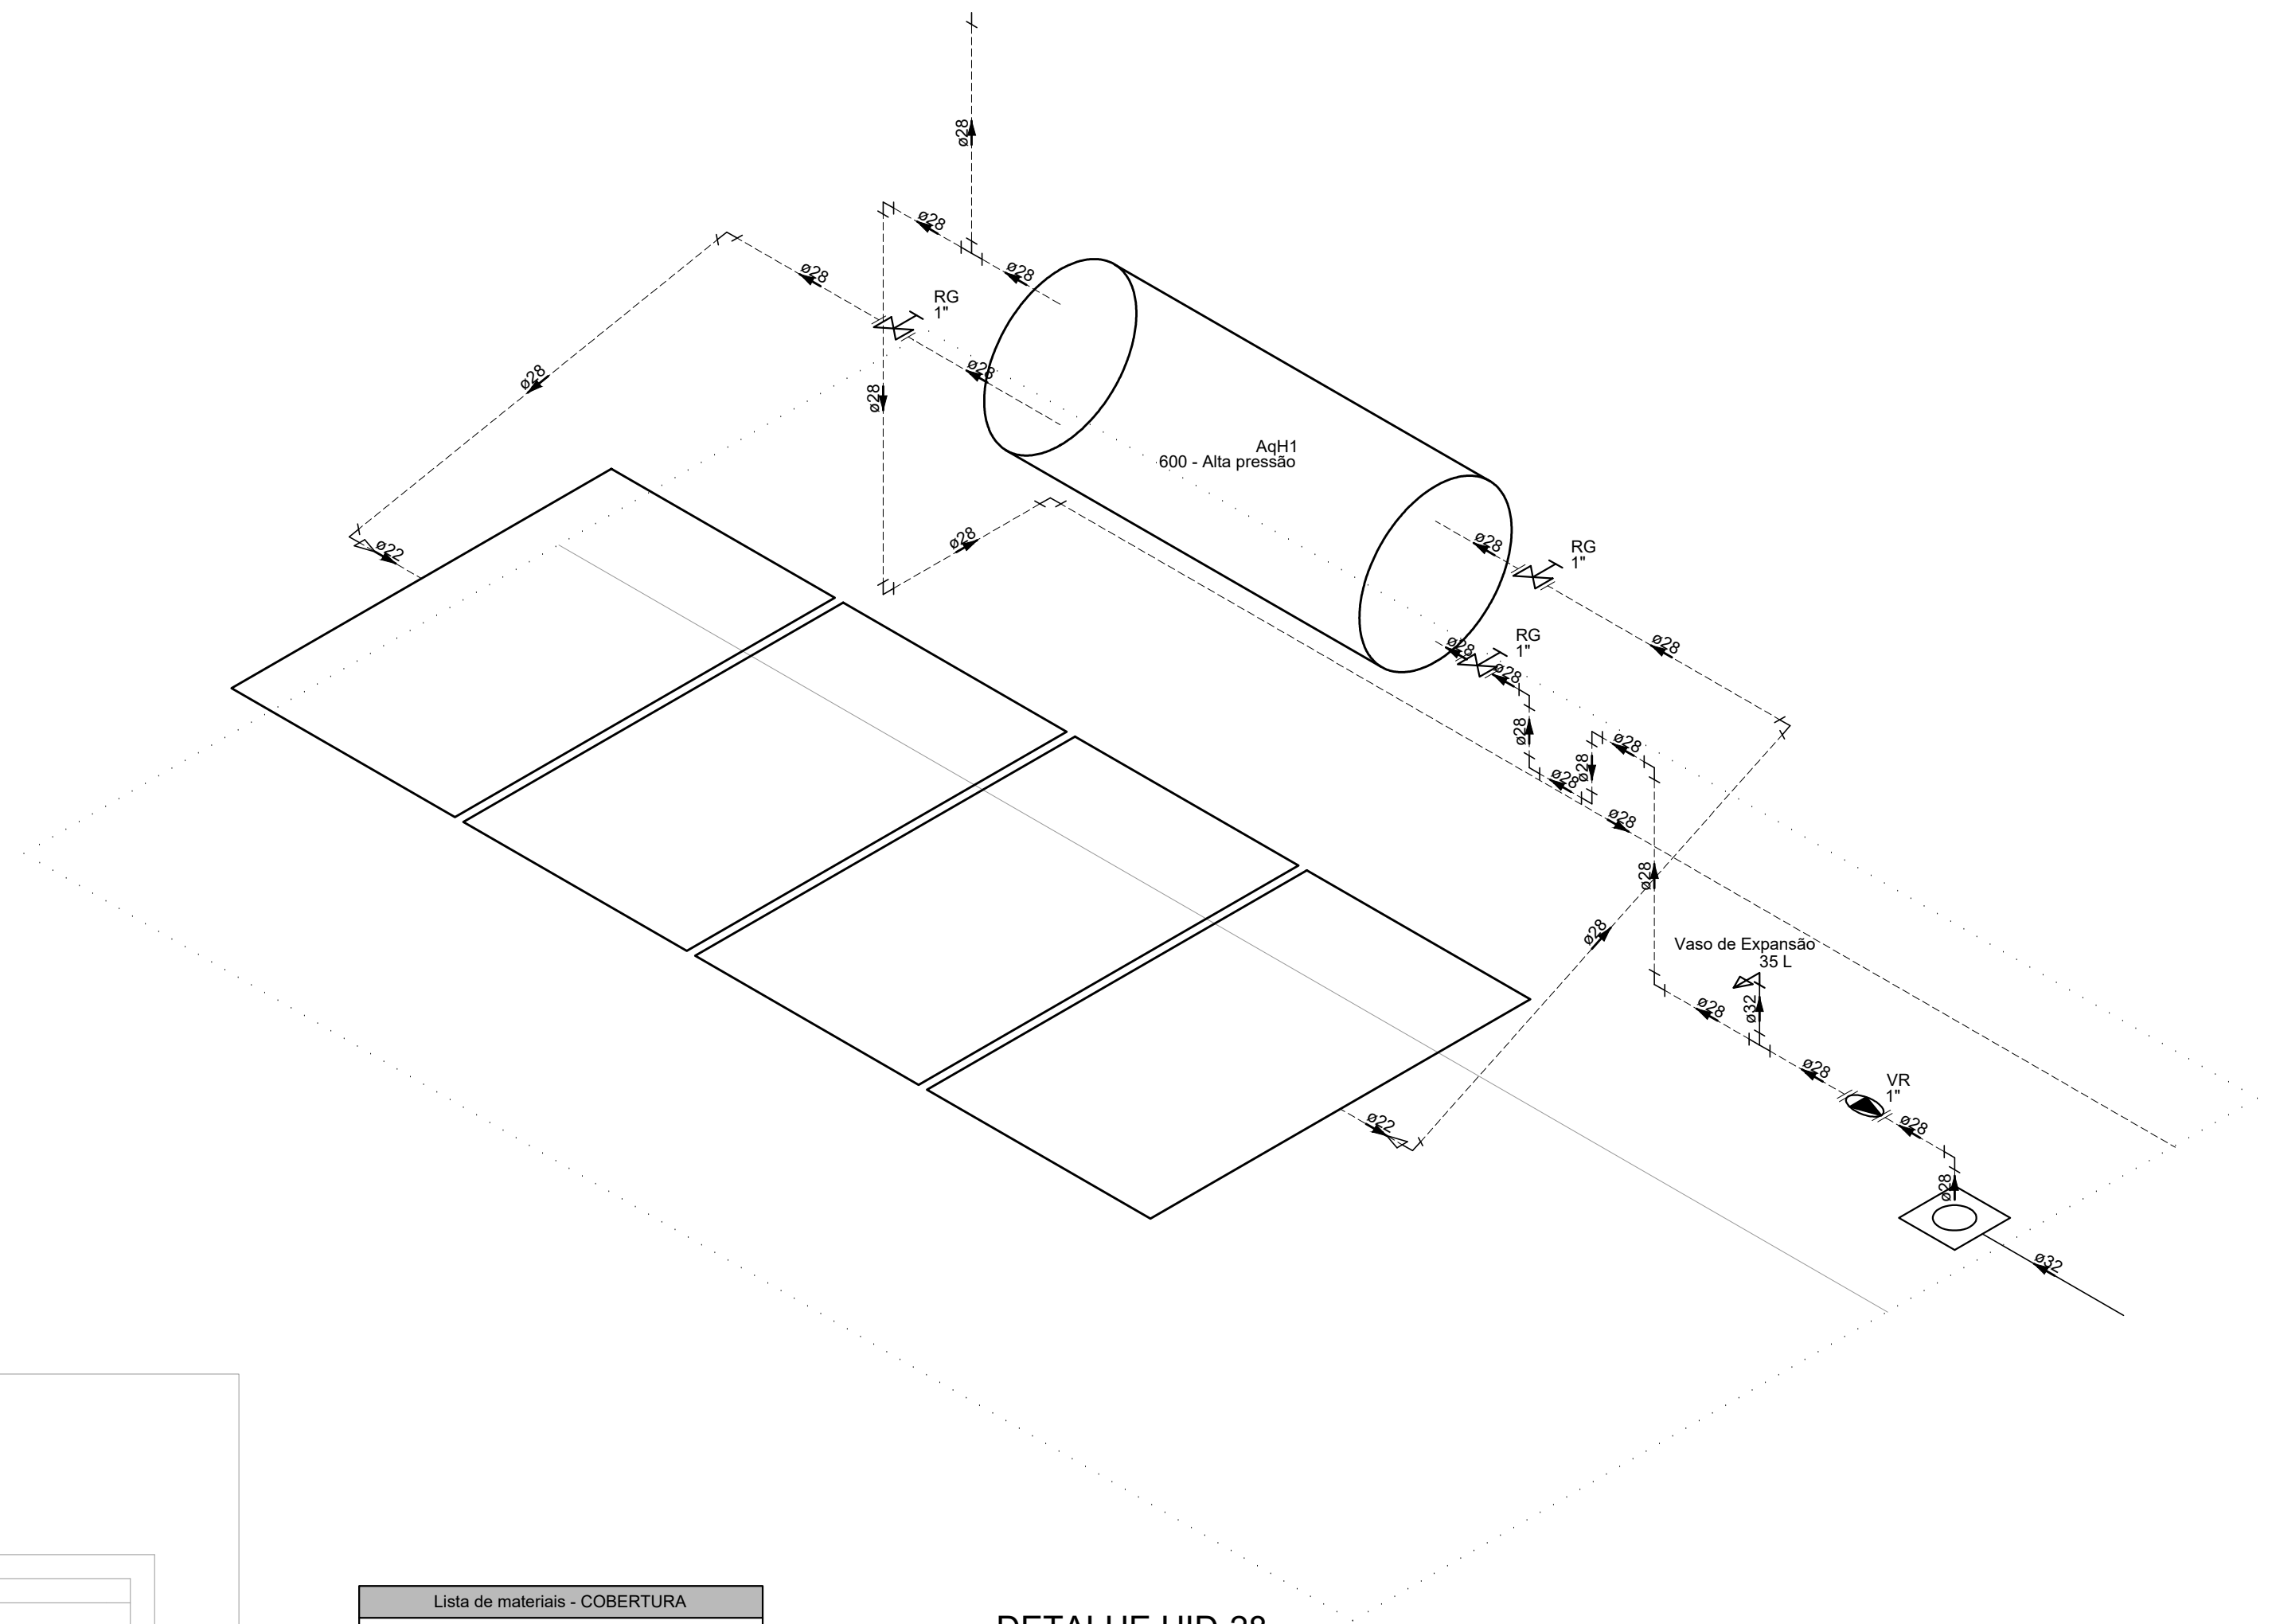

DETALHE HID-28
Escala 1:25

Lista de materiais - COBERTURA	
CPVC Aquatherm	
Bucha de redução	
28 x 22	10 pc
Conector	
28 x 1"	6 pc
Joelho 90	
28 mm	25 pc
Tubo CPVC 3 Mts	
22 mm	1,08 m
28 mm	61,27 m
Ta 90	
28 mm	9 pc
Cobre	
Luva bolsa - bolsa	
22 mm	1 pc
28 mm	2 pc
Metais	
Pressurizador	
Modelo a definir	1 pc
Registro de gaveta bruto ABNT	
1"	3 pc
Válvula de retenção horiz c/ portinhola	
1"	1 pc
PVC rígido soldável	
Adapt sold curto cbolsa-rosca p registro	
32 mm - 1"	2 pc
Bucha de redução sold. longa	
50 mm - 25 mm	9 pc
50 mm - 32 mm	1 pc
Joelho 90° soldável	
25 mm	18 pc
32 mm	1 pc
50 mm	10 pc
Tubos	
25 mm	26,46 m
32 mm	1,61 m
50 mm	63,19 m
Ta 90 soldável	
25 mm	3 pc
50 mm	10 pc
Ta de redução 90 soldável	
50 mm - 25 mm	12 pc
Placa Solar	
CSC Premium - Cumulus	
200	1 pc
Reservatório térmico solar	
Reservatório Solar - Horizontal	
600 L	1 pc

Legenda - COBERTURA	
	Pressurizador
	Registro bruto gaveta ABNT c/ CPVC
	Válvula de retenção horizontal c/ PVC soldável

NOTAS:

1. TODOS OS TUBOS E CONEXÕES DA REDE DE ÁGUA FRIA SERÃO EM PVC RÍGIDO SOLDÁVEL CLASSE 15;
2. TODA FURAÇÃO DOS RESERVATÓRIOS PARA A PASSAGEM DOS TUBOS DEVERÁ SER FEITA CONFORME RECOMENDAÇÃO DO FABRICANTE DOS MESMOS, EM ALGUNS CASOS, ADAPTAÇÕES PODEM SER NECESSÁRIAS ÀS INDICAÇÕES DESTES PROJETO;
3. O RESERVATÓRIO DEVE SER UM RECIPIENTE ESTANQUE QUE POSSUA TAMPA OPAÇA, FIRMEMENTE PRESA NA SUA POSIÇÃO, COM VEDAÇÃO QUE IMPEÇA A ENTRADA DE LÍQUIDOS, POEIRAS, INSETOS E OUTROS ANIMAIS NO SEU INTERIOR;
4. PARA FAZER A TRANSIÇÃO ENTRE AS TUBULAÇÕES PLÁSTICAS E AS PEÇAS METÁLICAS DEVE SER UTILIZADO CONEXÕES COM BUCHA DE LATÃO.

REV. 00	16/05/22	EMIÇÃO INICIAL	DAC
REVISÃO:	DATA :	DESCRIÇÃO:	RESP.:



PROJETO	GERÊNCIA DE PROJETOS
	PEDRO HENRIQUE JUSTINIANO ENG ^o CIVIL
<p>Rua Miguel Vianna, n^o 81, Sala 12 Boiro Morro Chic CEP: 37500-080 – Itajubá / MG Tel: (35) 3623-5720 www.dacengenharia.com.br</p>	COORDENAÇÃO DE PROJETOS ALOSIO CAETANO FERREIRA CREA: MG-97,132/D
	<p>RESPONSÁVEL TÉCNICO FLÁVIA CRISTINA BARBOSA CREA: MG-187,842/D</p> <p><small>Flávia Cristina Barbosa é inscrita no Conselho Regional de Engenharia e Arquitetura do Estado de Minas Gerais (CREA-MG) sob o nº 187.842/D, habilitada para a execução de projetos de engenharia de graduação e pós-graduação em Engenharia Civil.</small></p>
	PROJETO
	ENG. CIVIL CAMILA DA SILVA ANDRADE
	DESENHO
	ENG. CIVIL CAMILA DA SILVA ANDRADE

EMPREENDIMENTO

CONSTRUÇÃO DA UBS FERNANDES

ENDEREÇO RUA IZANOR DE PAIVA CHIARINI, B. FERNANDES SANTA RITA DO SAPUCAÍ – MINAS GERAIS				DISCIPLINA ÁGUA	
ASSUNTO PROJETO DE INSTALAÇÕES HIDRÁULICAS PLANTA BAIXA COBERTURA, LISTA DE MATERIAIS E TABELAS				FASE DO PROJETO EXECUTIVO	
				FOLHA Nº: 02/04	
DATA INICIAL 16/05/2022	ESCALA INDICADA	REVISÃO ROO	ARQUIVO DAC-PMRSR-FER-PE-AGF-ROO.DWG		