



PROJETO DE INSTALAÇÕES SANITÁRIAS - CONSTRUÇÃO DA UBS FERNANDES
ESCALA INDICADA

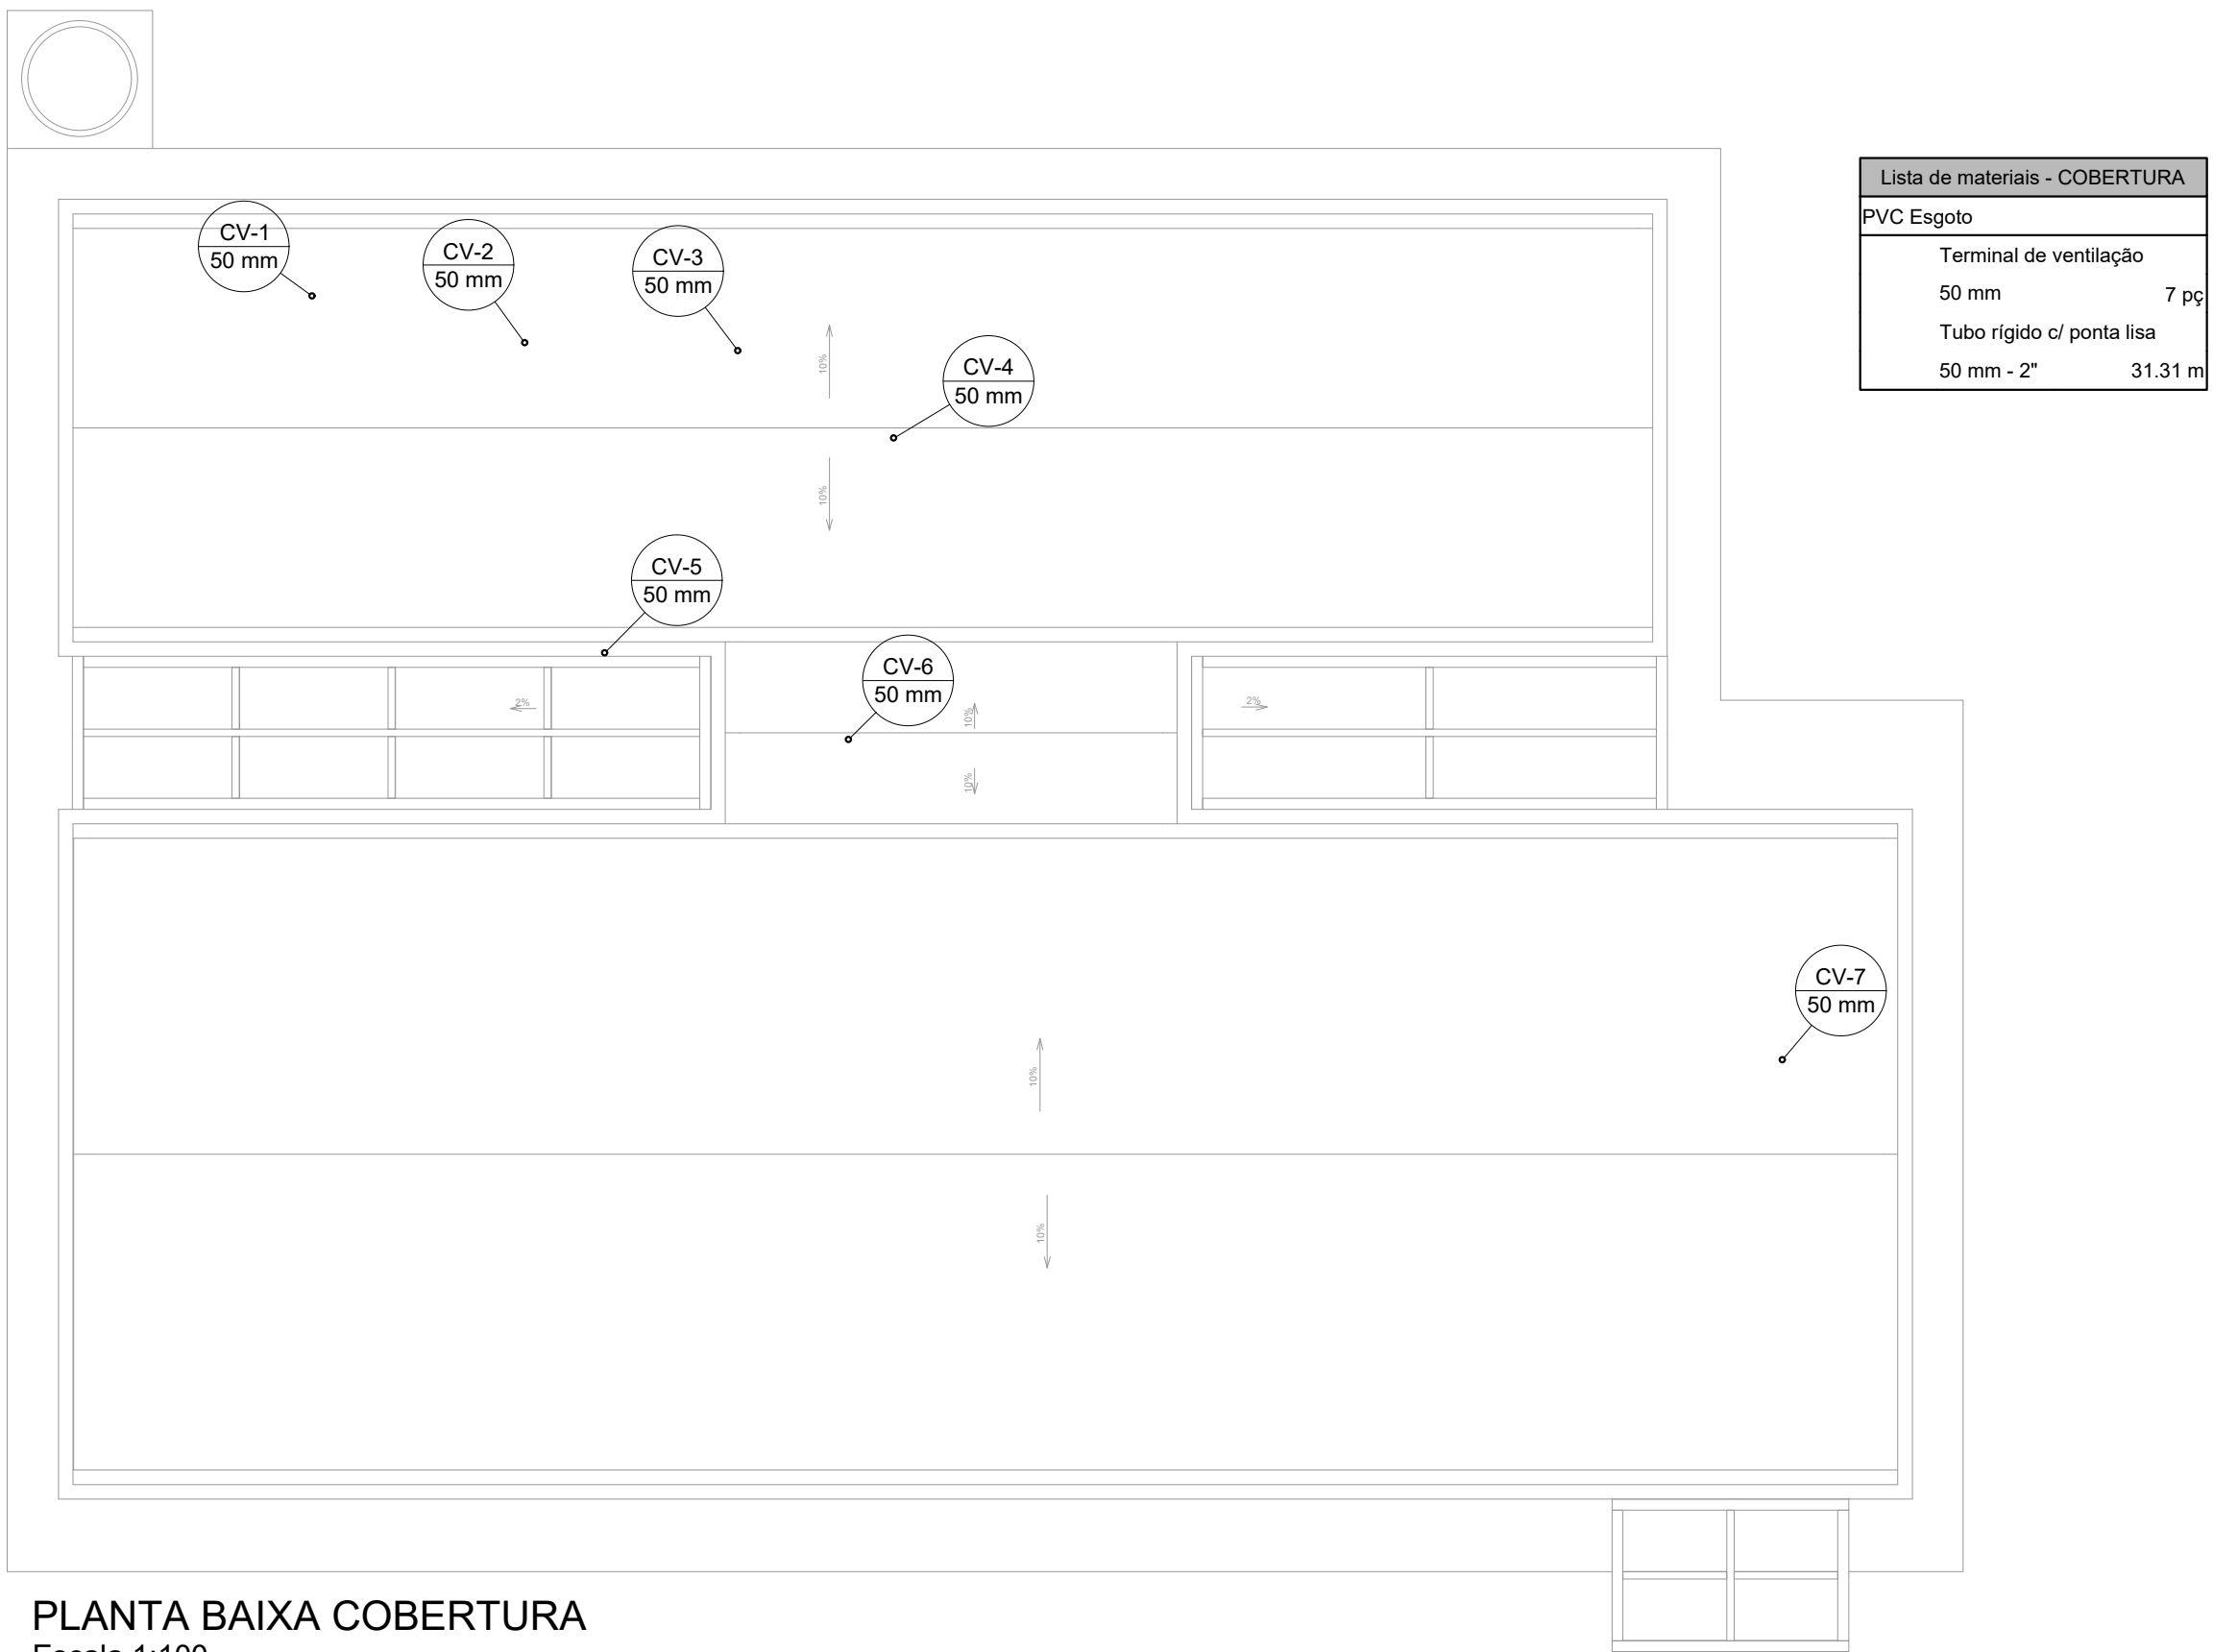


PLANTA BAIXA COBERTURA

Escala 1:100

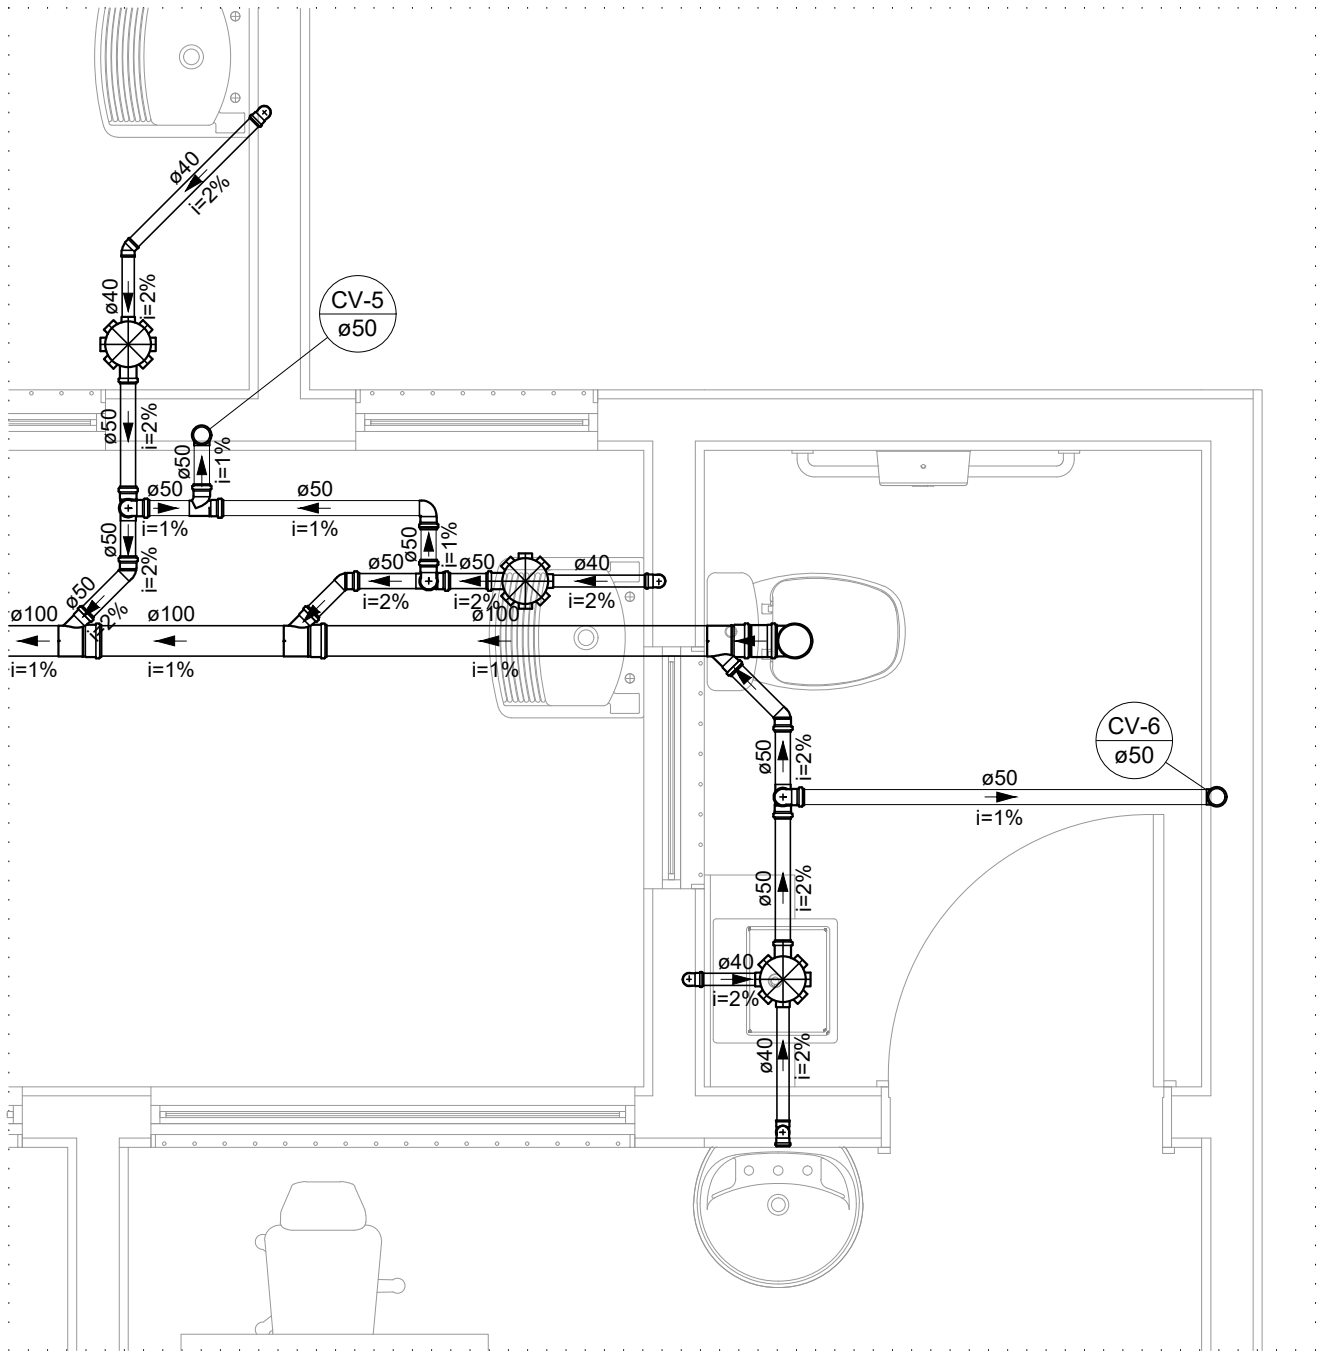


DETALHE SAN-3

Escala 1:25

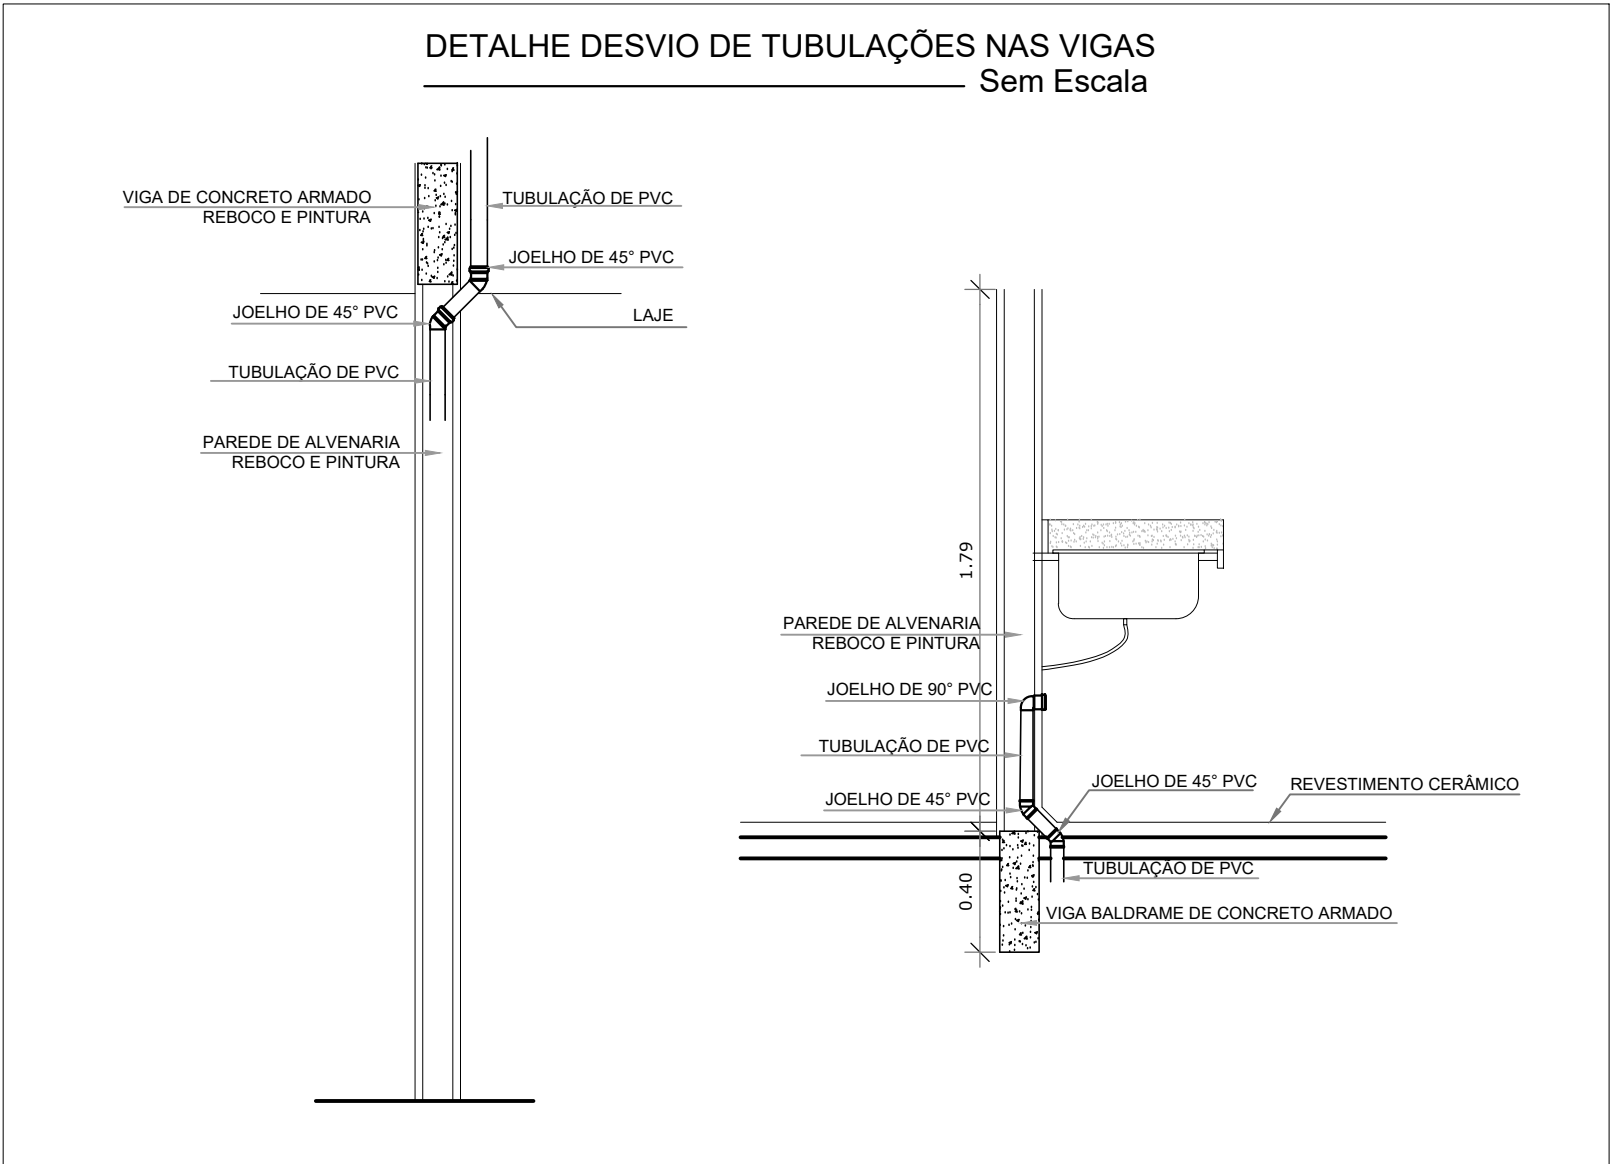


NOTAS:

- TODOS OS TUBOS E CONEXÕES DA REDE DE ESGOTO SANITÁRIO SERÃO EM PVC RÍGIDO;
- ADOTAR DECLIVIDADE MÍNIMA DE 2% PARA OS TUBOS COM DIÂMETROS ATÉ Ø75MM E 1% PARA TUBOS COM DIÂMETROS ≥ Ø100MM;
- TODOS OS DIÂMETROS SÃO COTADOS EM MILÍMETROS;
- A COLUNA DE VENTILAÇÃO DEVE ULTRAPASSAR EM PELO MENOS 30 cm O NÍVEL DA COBERTURA, A FIM DE EVITAR ODORES;
- TODA TUBULAÇÃO DE VENTILAÇÃO DEVERÁ TER UM ACLIVE MÍNIMO DE 1%;
- AS TUBULAÇÕES VERTICAIS DAS COLUNAS DE VENTILAÇÃO SERÃO EMBUTIDAS NA ALVENARIA;
- AS COTAS DOS GREIDES NAS CAIXAS DE ESGOTO SÃO MÍNIMAS, PODENDO AUMENTAR EM RAZÃO DAS DECLIVIDADES NATURAIS DO TERRENO. ANTES DA EXECUÇÃO DA OBRA DEVEREM SER VERIFICADAS AS COTAS NO TERRENO;
- PARA INSTALAR LOUÇAS CONSULTAR AINDA O PROJETO DE ARQUITETURA;
- EXECUTAR ESSE PROJETO JUNTAMENTE COM O PROJETO ESTRUTURAL;
- ANTES DA CONCRETAGEM PREVER PASSAGEM PARA TUBULAÇÕES DENTRO DOS LIMITES ESTABELECIDOS PELA NBR 6118:2014;

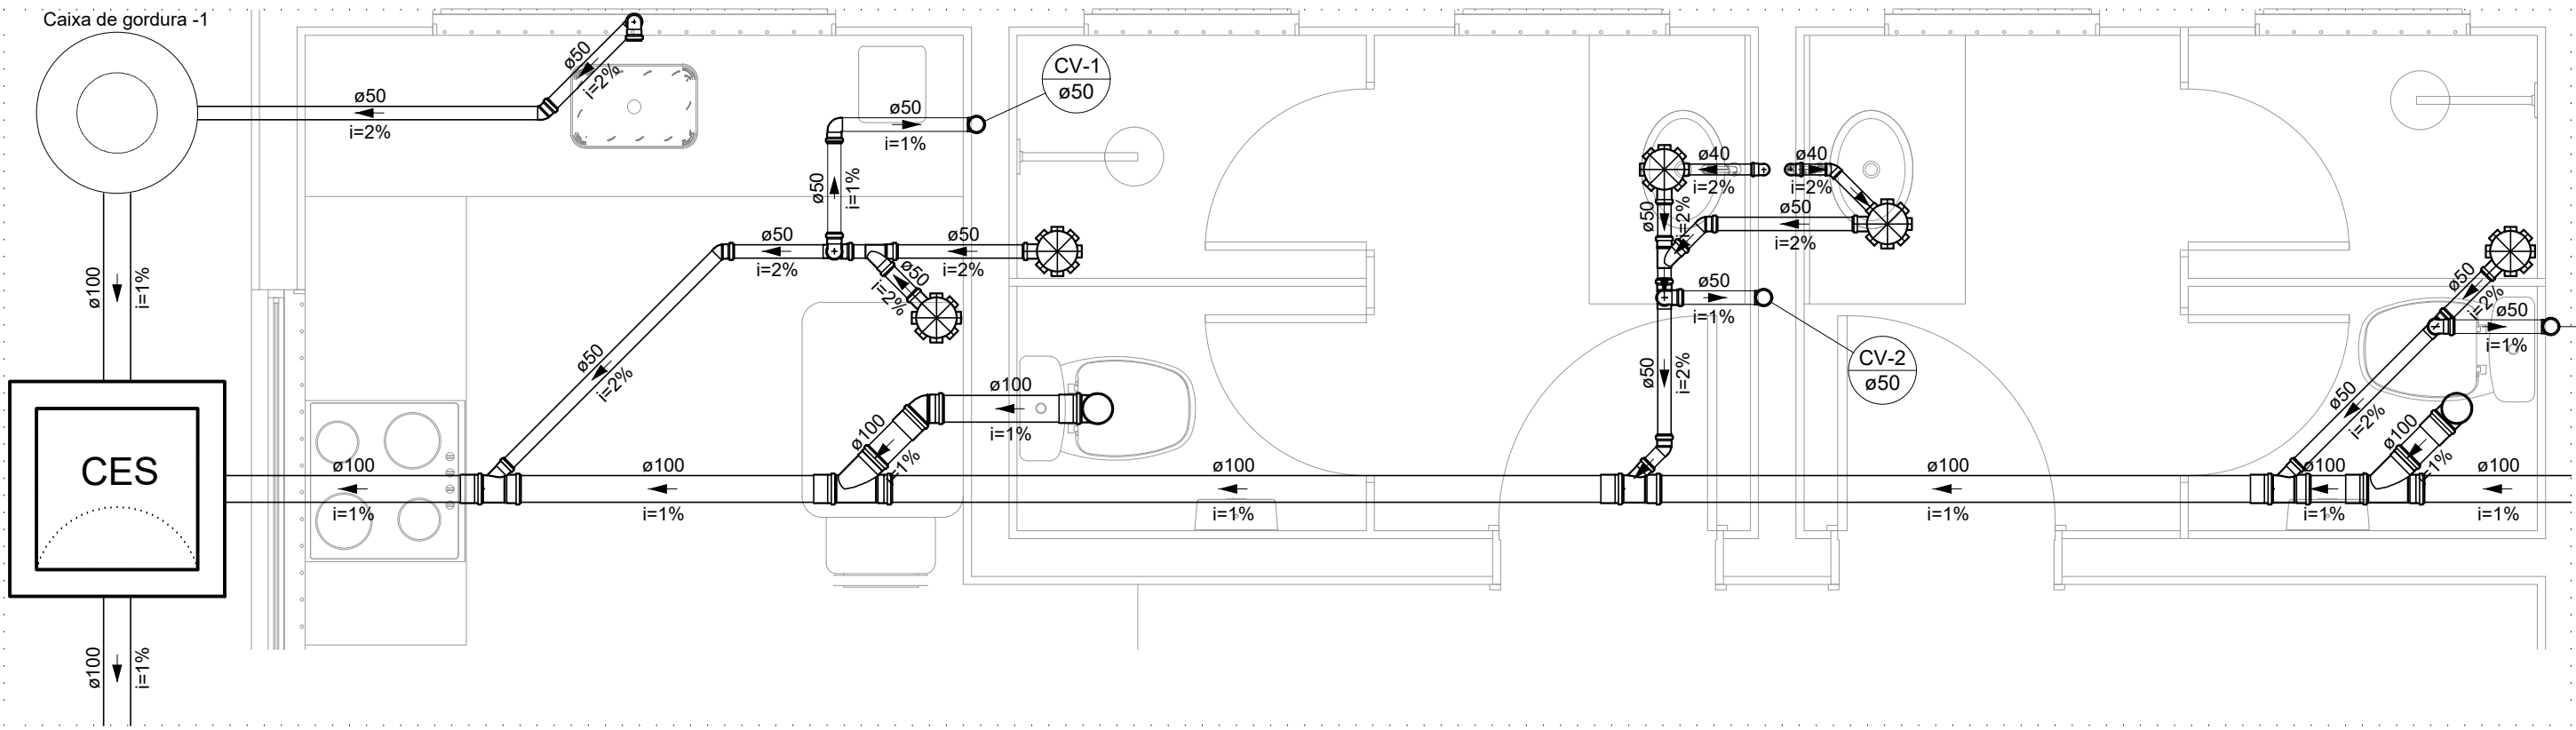


DETALHE SAN-1

Escala 1:25

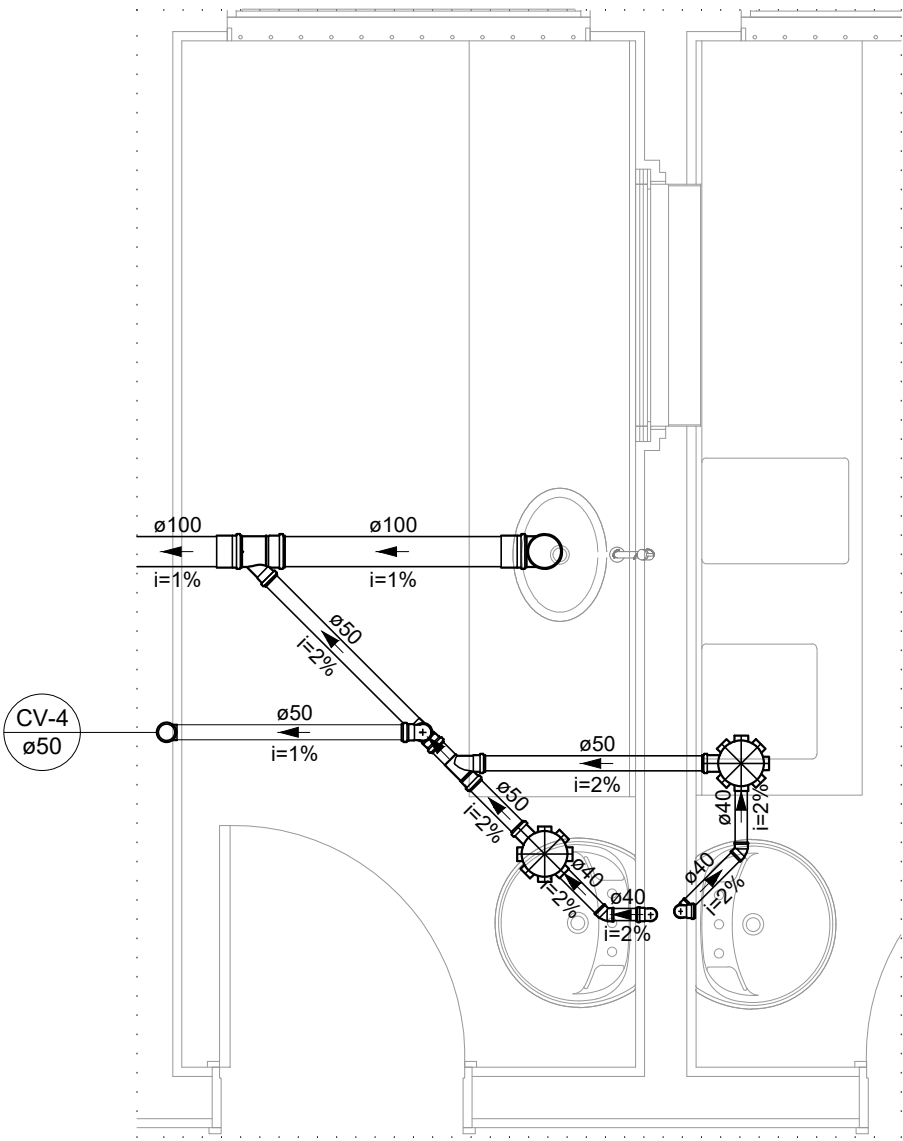


DETALHE SAN-2

Escala 1:25

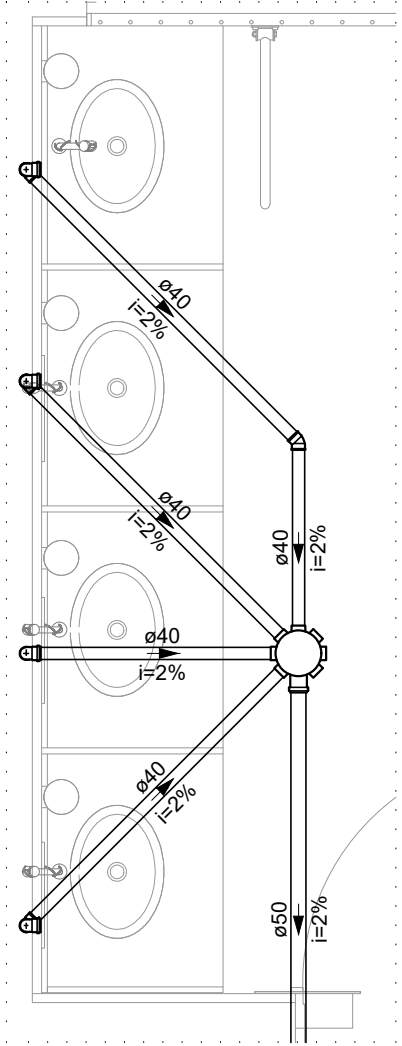


DETALHE SAN-4

Escala 1:25

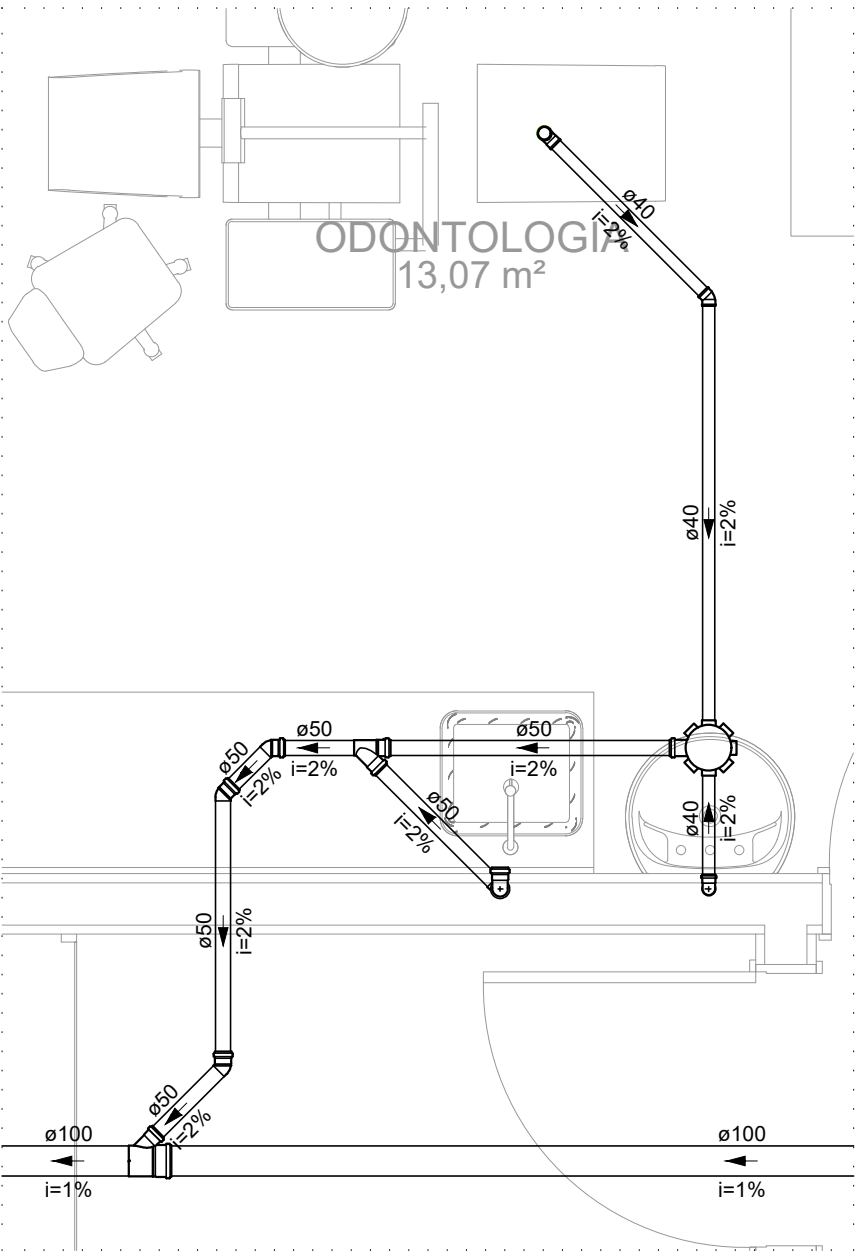


DETALHE SAN-5

Escala 1:25

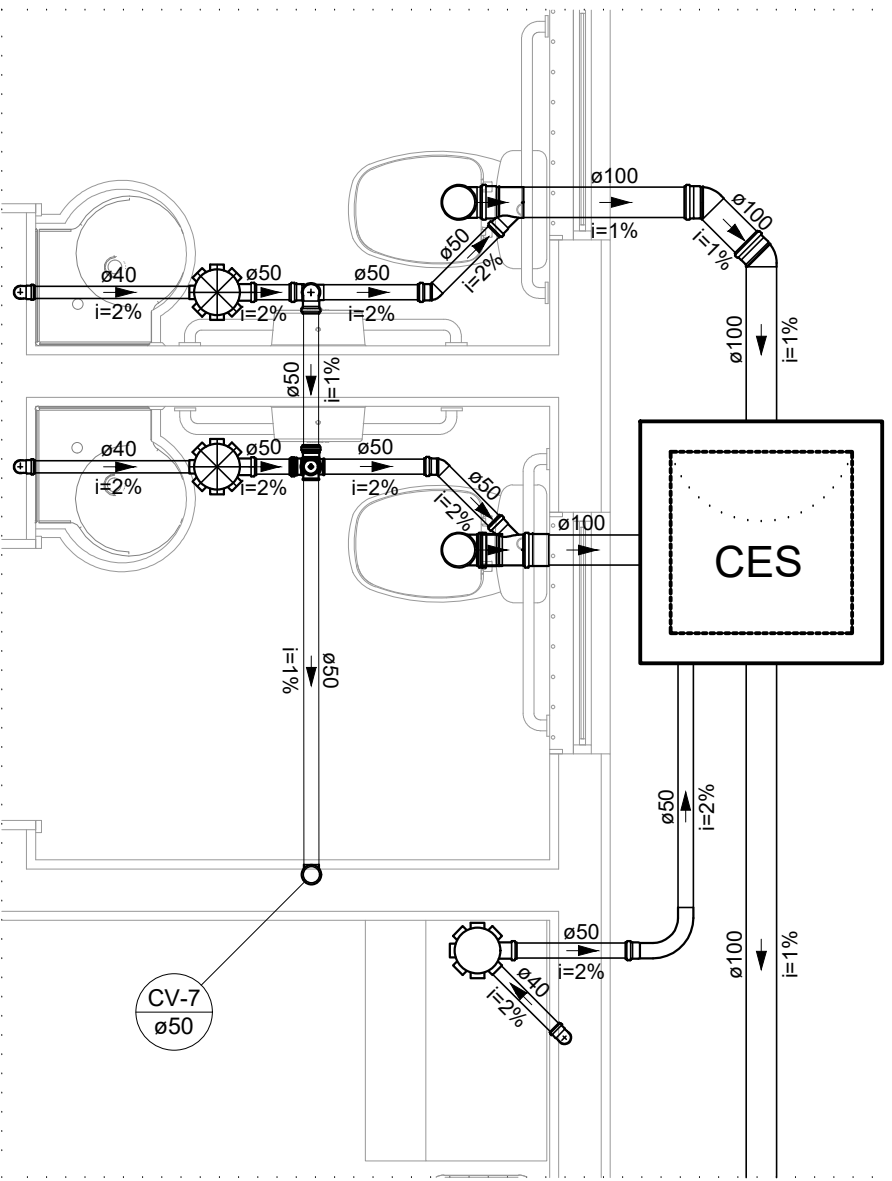

DETALHE SAN-6

Escala 1:25

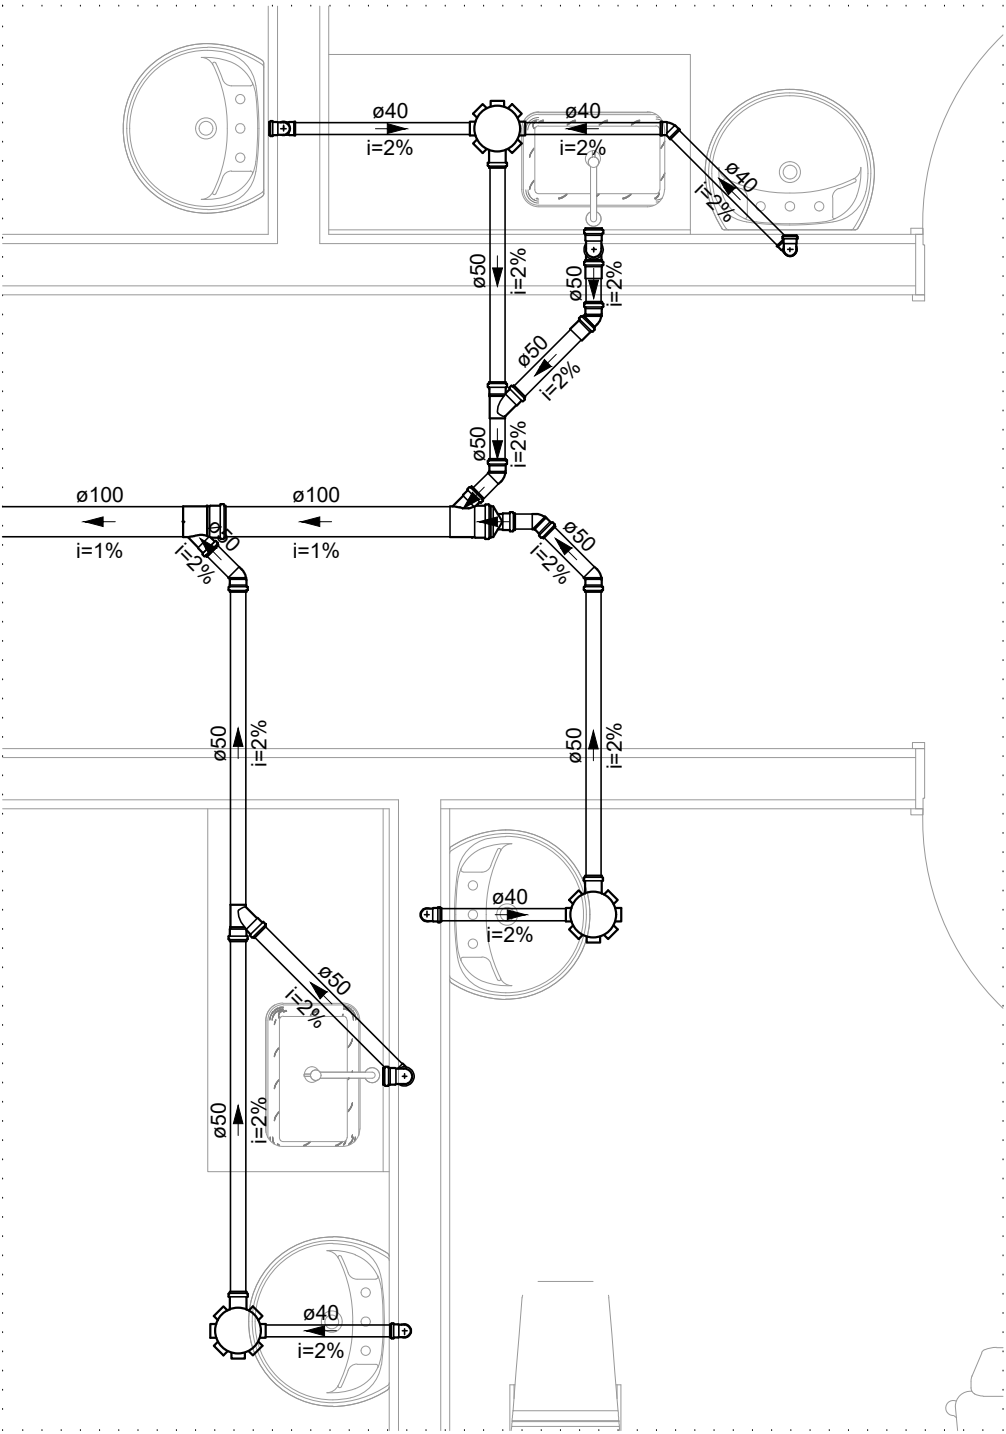

DETALHE SAN-7

Escala 1:25

REV. 00	16/05/22	EMISSÃO INICIAL	DAC
REVISÃO:	DATA :	DESCRIÇÃO:	RESP.:



PROJETO	GERÊNCIA DE PROJETOS	ENQ. CIVIL
	COORDENAÇÃO DE PROJETOS	ALOSIO CAETANO FERREIRA
Rua Miguel Vianna, nº 81, Sala 12 Bairro Morro Chic CEP: 37500-080 - Itajubá / MG Tel: (35) 3623-5720 www.dacengenharia.com.br	RESPONSÁVEL TÉCNICO	FLAVIA CRISTINA BARBOSA
PROJETO	ENQ. CIVIL	CAMILA DA SILVA ANDRADE
DESENHO	ENQ. CIVIL	CAMILA DA SILVA ANDRADE

EMPREENDIMENTO	CONSTRUÇÃO DA UBS FERNANDES
ENDEREÇO	RUA IZANOR DE PAIVA CHIARINI, B. FERNANDES SANTA RITA DO SAPUCAÍ – MINAS GERAIS
ASSUNTO	PROJETO DE INSTALAÇÕES SANITÁRIAS PLANTA BAIXA COBERTURA, LISTA DE MATERIAIS E DETALHES
DISCIPLINA	ESGOTO
FASE DO PROJETO	EXECUTIVO
FOLHA Nº.	02/02

DATA INICIAL	ESCALA	REVISÃO	ARQUIVO
16/05/2022	INDICADA	ROO	DAC-PMSRS-FER-PE-ESG-ROO.DWG