


PROJETO DE DRENAGEM PLUVIAL - CONSTRUÇÃO DA UBS FERNANDES
ESCALA INDICADA

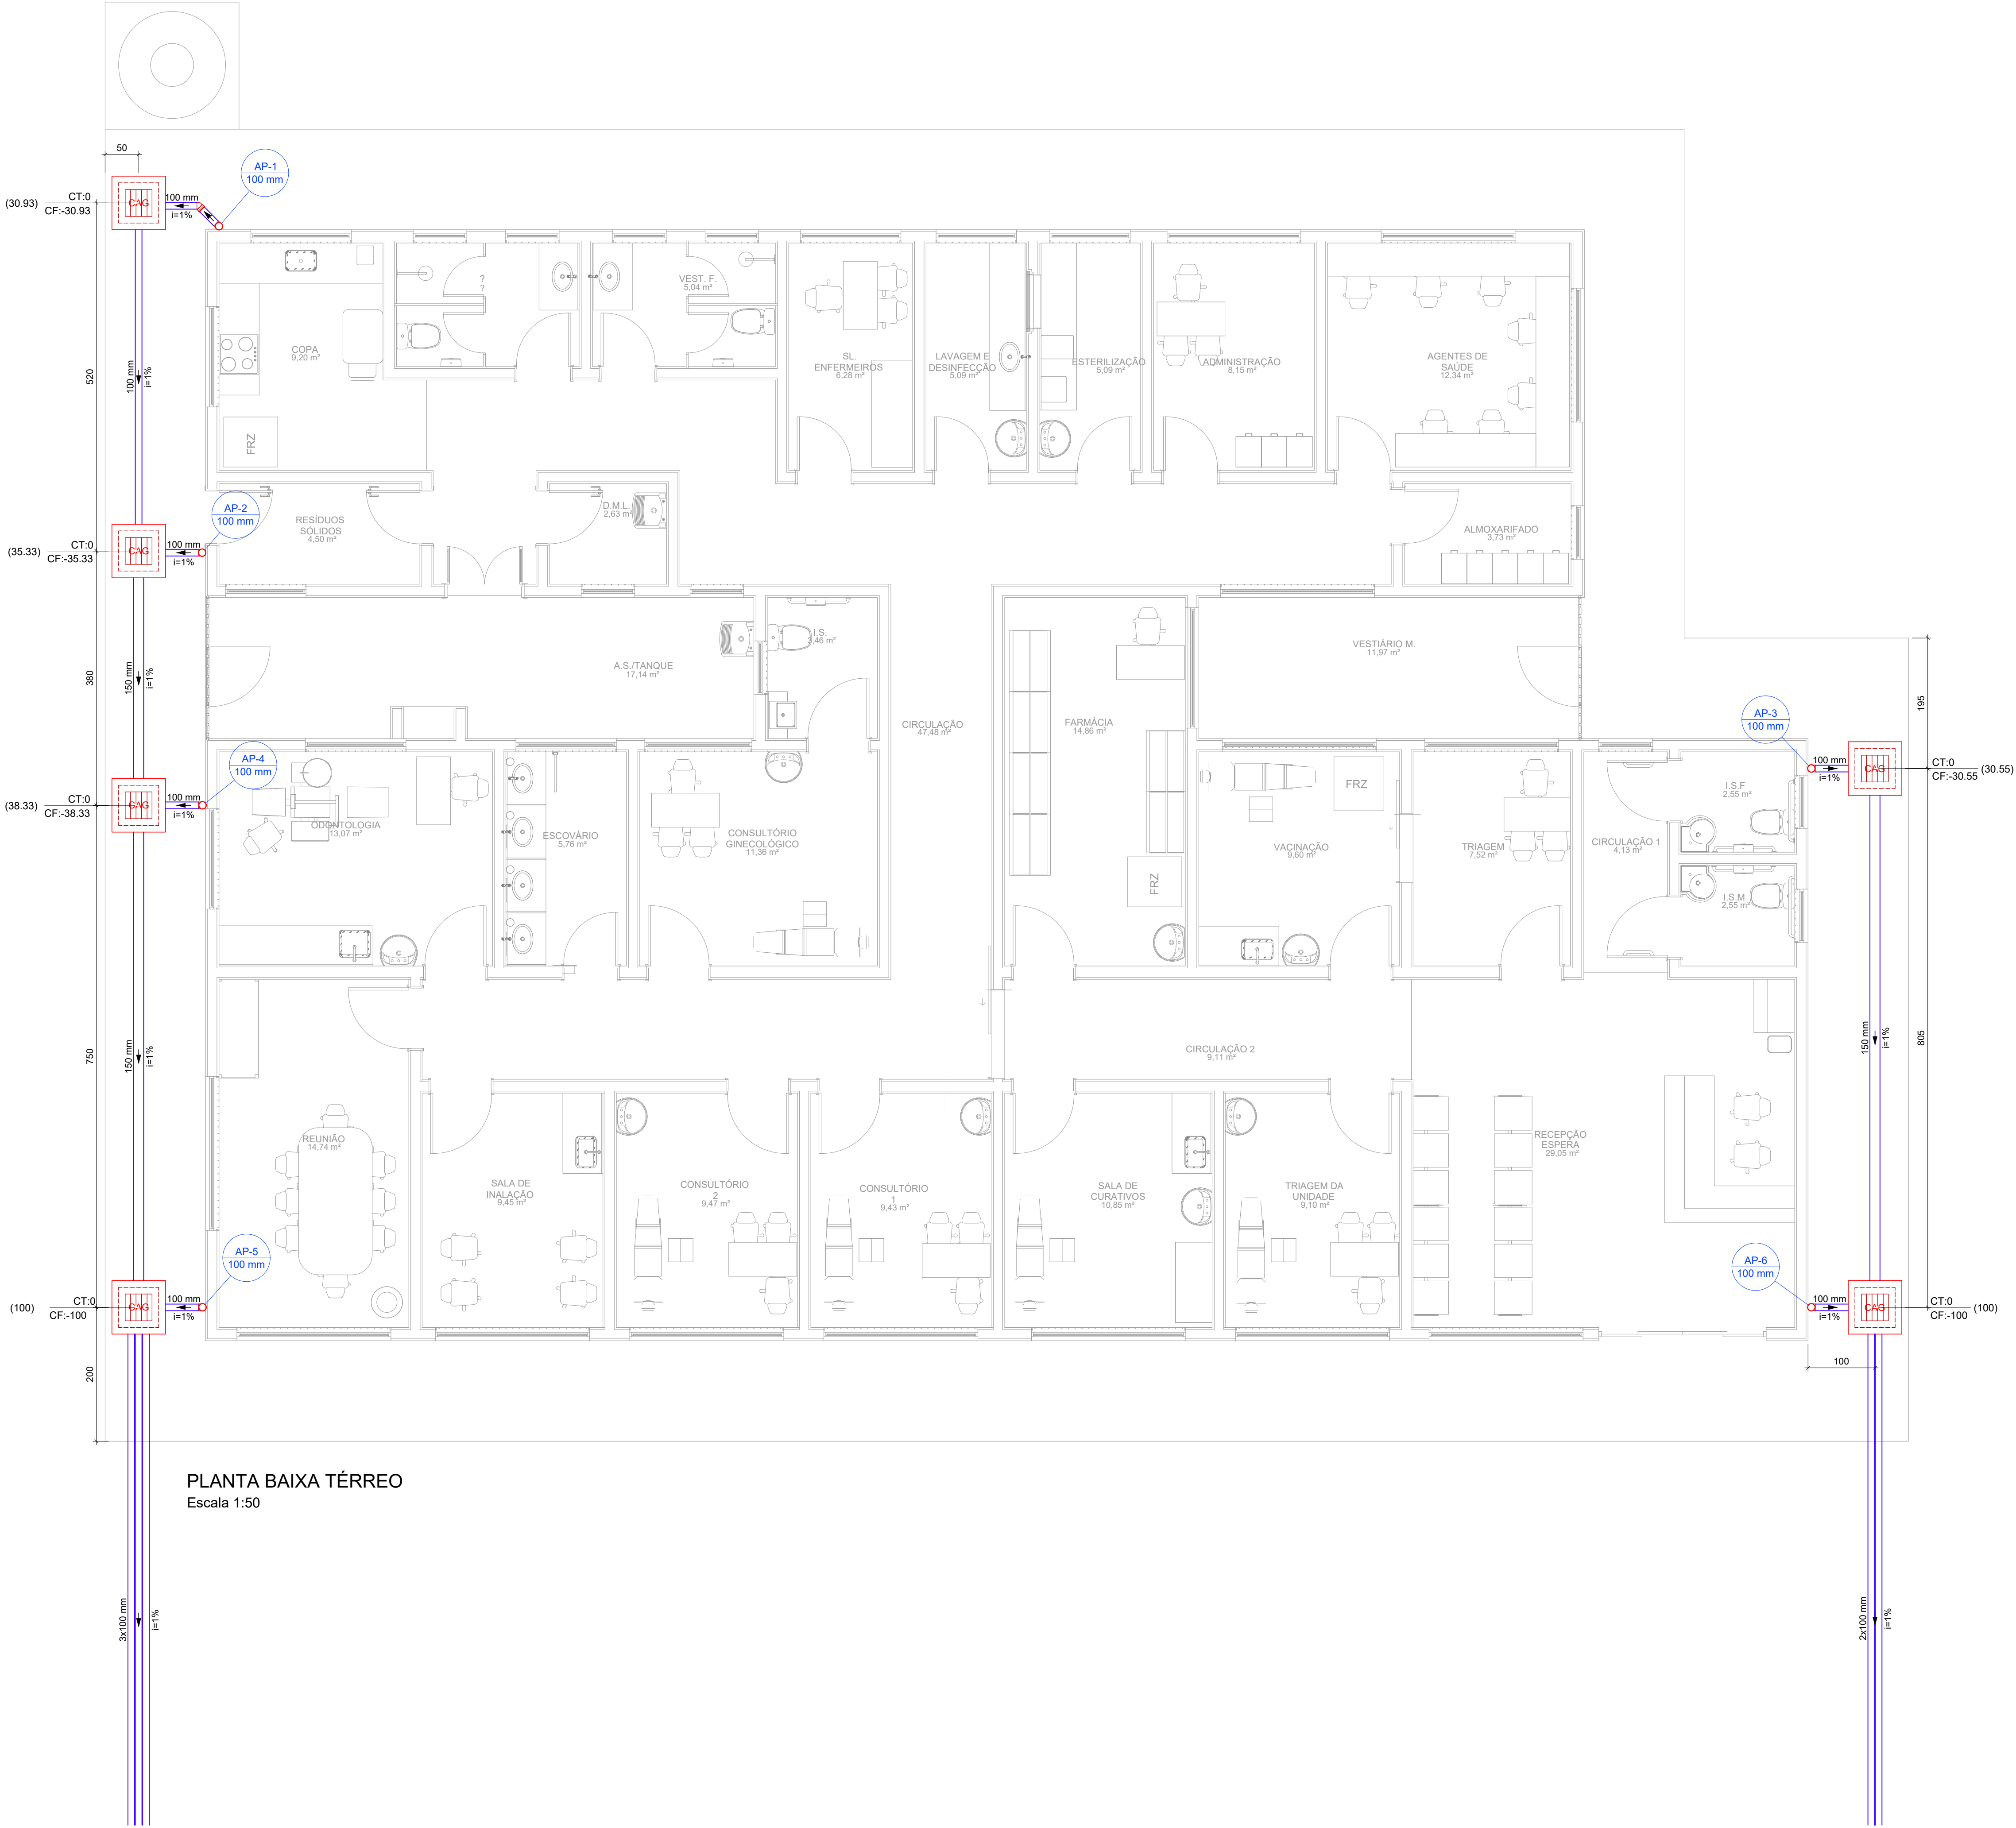

PLANTA BAIXA TÉRREO
Escala 1:50

Lista de materiais - PAV. TÉRREO		
Caixas de Passagem		
Caixa de areia pluvial com grelha		
CAG- 60x60cm	6	pc
PVC série R		
Joelho 45° Série R		
100 mm	1	pc
Joelho 90° Série R		
100 mm	6	pc
Tubo PVC rígido Série R ponta lisa		
100 mm	50.02	m
150 mm	16.95	m

Legenda - PAV. TÉRREO	
	Caixa de areia pluvial c/grelha
	Joelho 45° Série R
	Joelho 90° Série R coluna

- NOTAS:
- OS TELHADOS SERÃO EM TELHA DE METÁLICA COM INCLINAÇÃO DE 10% E SERÃO PROTEGIDOS POR PLATIBANDA EM TODOS OS LADOS.
 - SOBRE AS PLATIBANDAS DEVERÃO SER INSTALADOS CHAPINS METÁLICOS PARA PROTEÇÃO DA ALVENARIA DE REVESTIMENTO.
 - A FACE INTERIOR DA PLATIBANDA SERÁ PROTEGIDA POR RUFOS. O POSICIONAMENTO DESTES RUFOS ESTÁ INDICADO EM PLANTA.
 - A CALHA DEVERÁ SER EM CHAPA DE AÇO GALVANIZADO NÚMERO 24.
 - PARA DETALHAMENTO DA CALHA VER PROJETO DE ESTRUTURA METÁLICA.
 - A UNIÃO DAS PEÇAS EM AÇO GALVANIZADO DEVERÃO SER FEITAS MEDIANTE FIXAÇÃO COM REBITES DE REPUXO E SOLDAGEM COM FILETE CONTÍNUO, APÓS CONVENIENTE LIMPEZA / APLICAÇÃO DE FLUXO NAS CHAPAS A SEREM UNIDAS.
 - OS CONDUTORES PLUVIAIS DE DESCIDA DEVERÃO SER DE PVC SÉRIE REFORÇADA, COM DIÂMETRO NOMINAL DE 100 MM.
 - COLOCAR CORDÃO DE SELANTE EM TODO O ENCONTRO DO RUFO COM A ALVENARIA.
 - AS COTAS DOS GREIDES NAS CAIXAS DE SÃO MÍNIMAS, PODENDO AUMENTAR EM RAZÃO DAS DECLIVIDADES NATURAIS DO TERRENO. ANTES DA EXECUÇÃO DA OBRA DEVEM SER VERIFICADAS AS COTAS NO TERRENO;
 - EXECUTAR ESSE PROJETO JUNTAMENTE COM O PROJETO ESTRUTURAL;
 - ANTES DA CONCRETAGEM PREVER PASSAGEM PARA TUBULAÇÕES DENTRO DOS LIMITES ESTABELECIDOS PELA NBR 6118:2014.

REV. 00	16/05/22	EMISSÃO INICIAL	DAC
REVISÃO:	DATA :	DESCRIÇÃO:	RESP.:
CLIENTE			
PROJETO		GERÊNCIA DE PROJETOS	
		PEDRO HENRIQUE JUSTINIANO ENG. CIVIL	
Rua Miguel Viana, nº 81, Sala 12 Bairro Morro Chic CEP: 37500-080 - Itajubá / MG Tel: (35) 3623-5720 www.dacengenharia.com.br		COORDENAÇÃO DE PROJETOS ALOISIO CAETANO FERREIRA CREA: MG-97,132/D	
RESPONSÁVEL TÉCNICO ENG. FLÁMIA CRISTINA BARBOSA		FLÁMIA CRISTINA BARBOSA CREA: MG-187,842/D	
PROJETO ENG. CIVIL CAMILA DA SILVA ANDRADE		DESENHO ENG. CIVIL CAMILA DA SILVA ANDRADE	
EMPREENDIMENTO			
CONSTRUÇÃO DA UBS FERNANDES			
ENDEREÇO RUA IZANOR DE PAIVA CHIARINI, B. FERNANDES SANTA RITA DO SAPUCAÍ – MINAS GERAIS		DISCIPLINA PLUVIAL	
ASSUNTO PROJETO DE DRENAGEM PLUVIAL PLANTA BAIXA TÉRREO, LISTA DE MATERIAIS E LEGENDA		FASE DO PROJETO EXECUTIVO	
FOLHA Nº.		01/02	
DATA INICIAL	ESCALA	REVISÃO	ARQUIVO
16/05/2022	INDICADA	ROO	DAC-PMSRS-FER-PE-PLU-ROO.DWG