



PROJETO DE PREVENÇÃO E COMBATE A INCÊNDIO DA UBS FERNANDES
ESCALA INDICADA

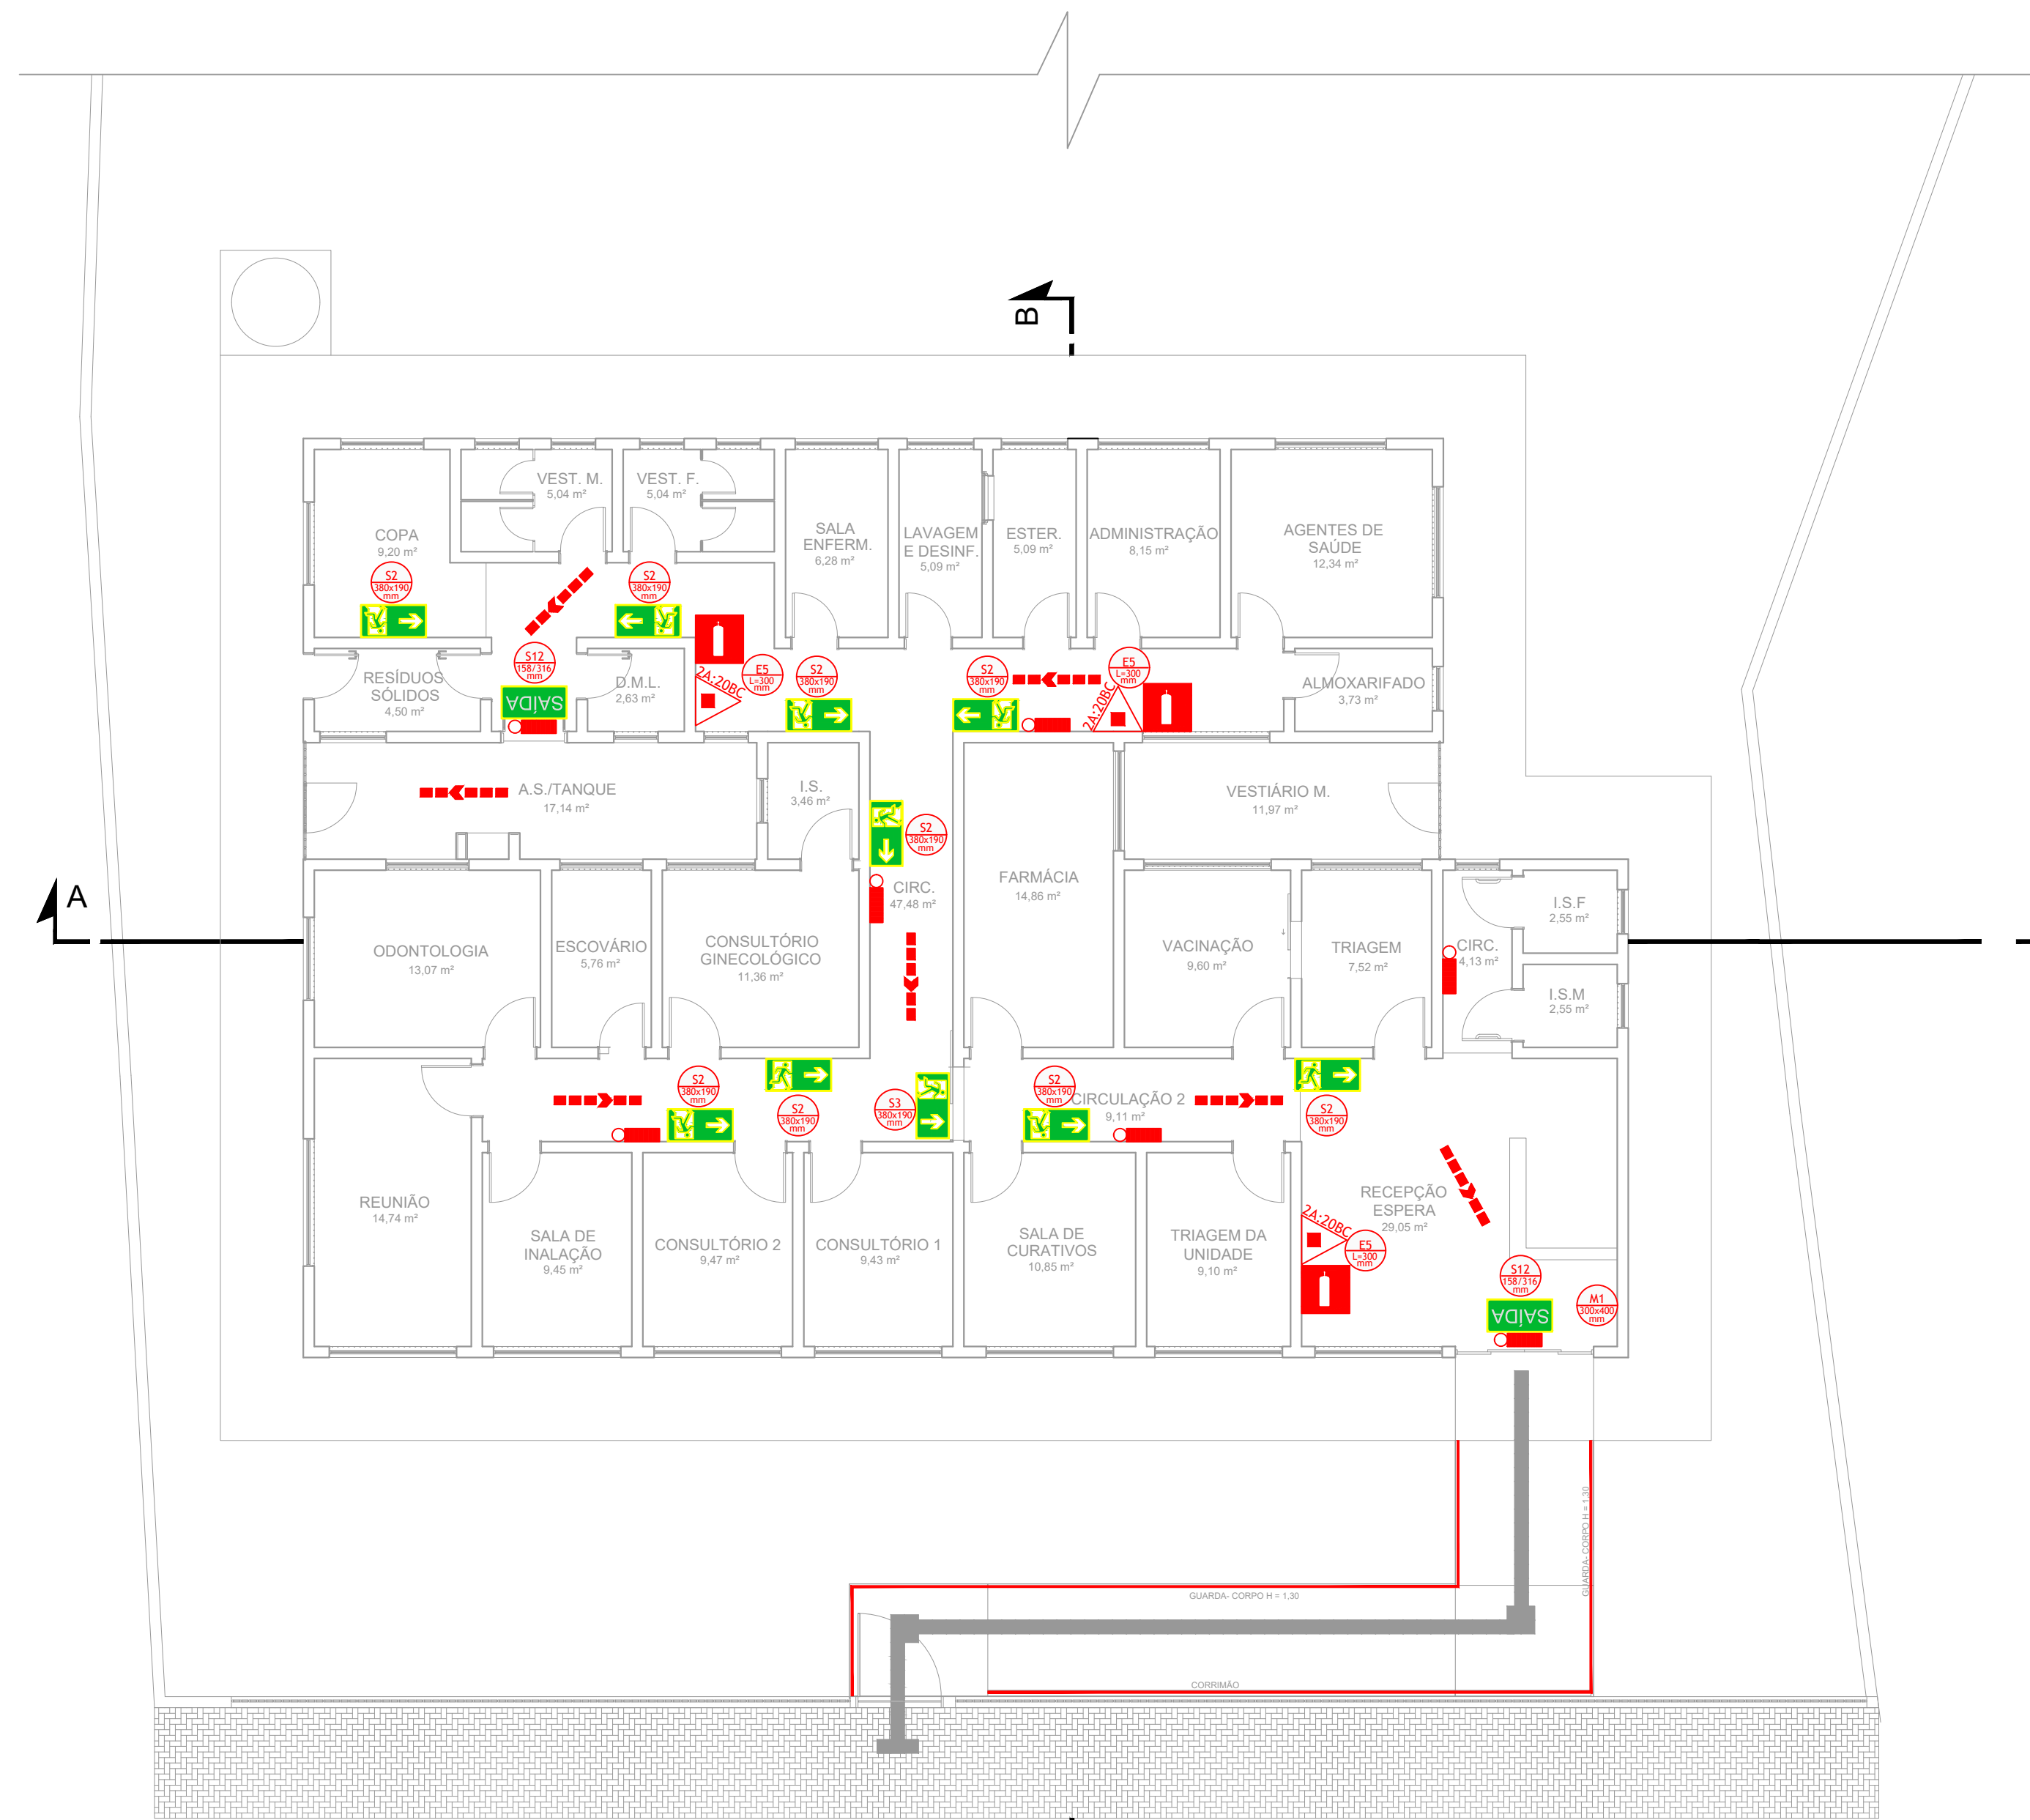


PLANTA BAIXA TÉRREO
Escala: 1:100

PLANTA BAIXA COBERTURA
Escala: 1:100

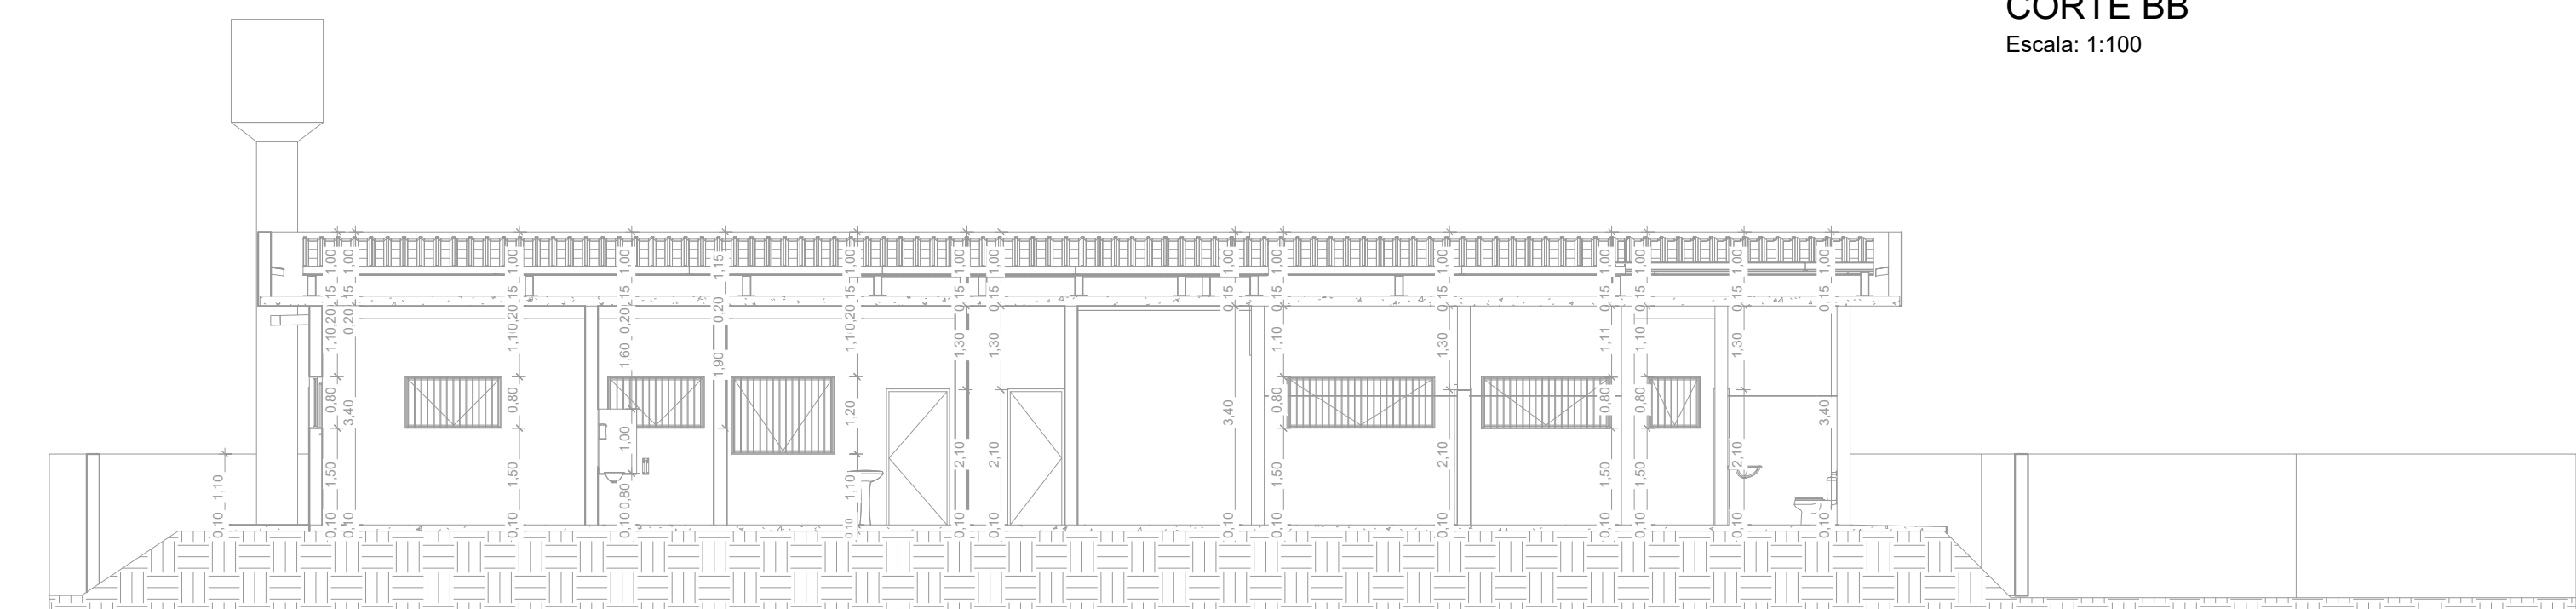

CORTE AA
Escala: 1:100

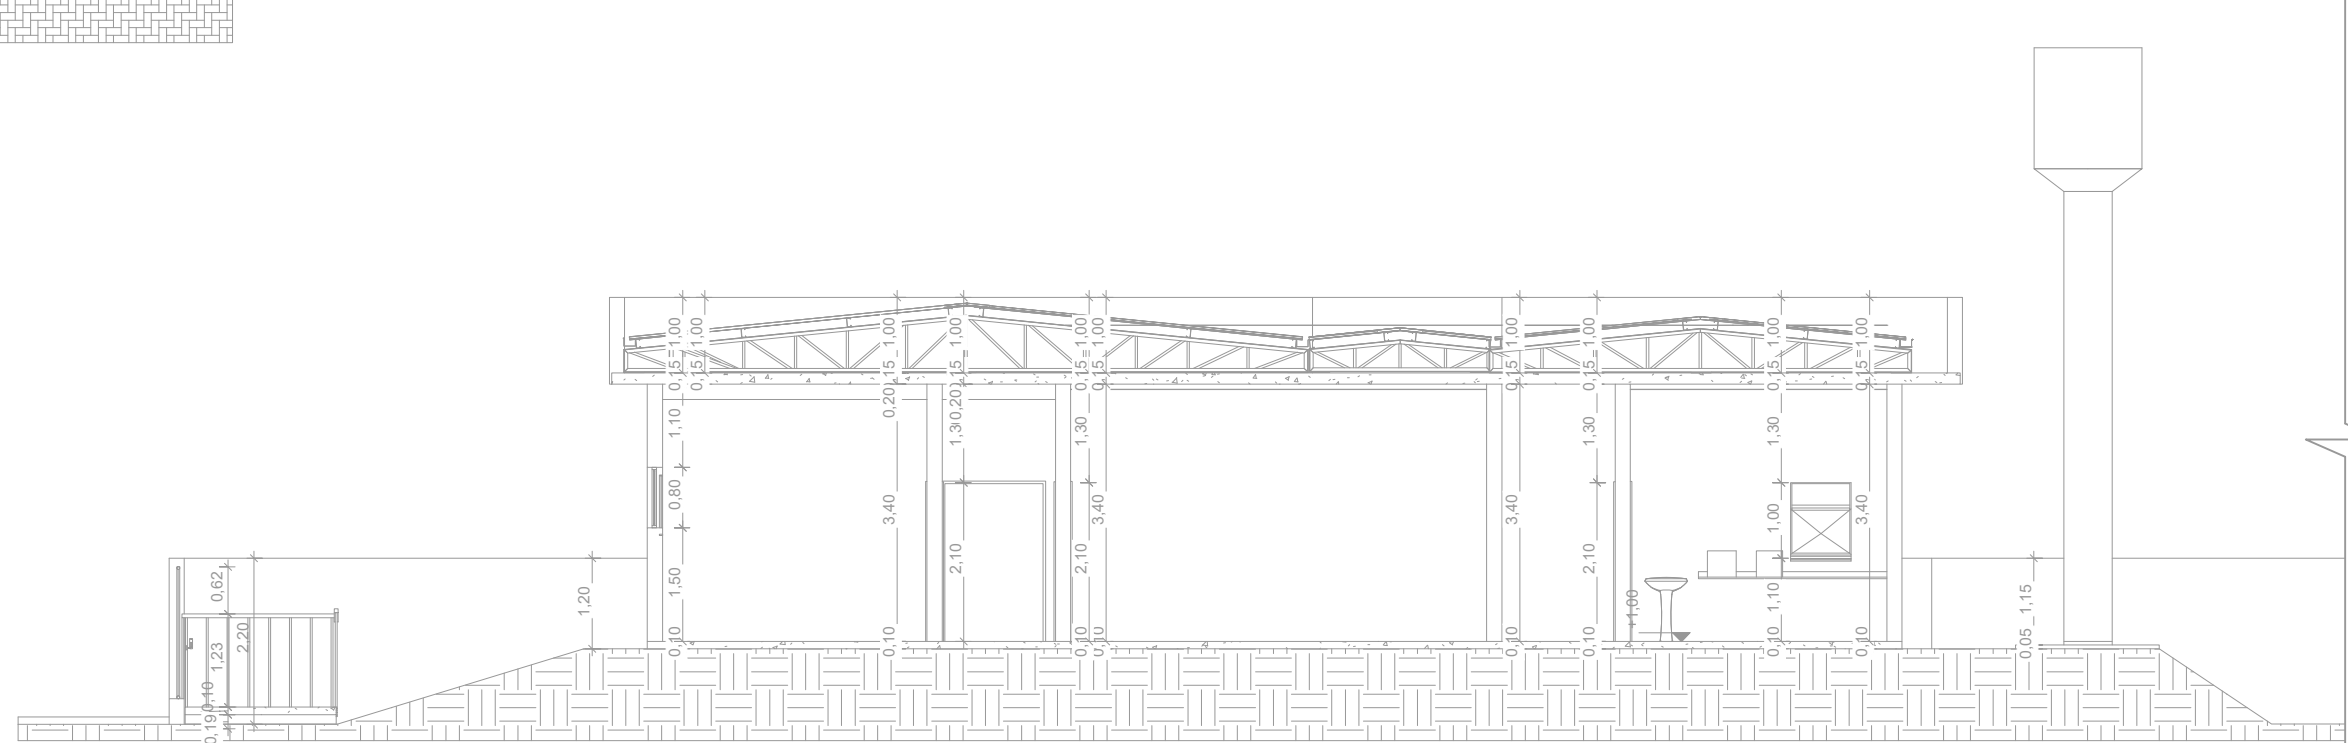


CORTE BB
Escala: 1:100



FACHADA
Escala: 1:100


DETALHE 1 – INST. DO EXTINTOR DE INCÊNDIO FIXADO NA PAREDE SEM ESCALA

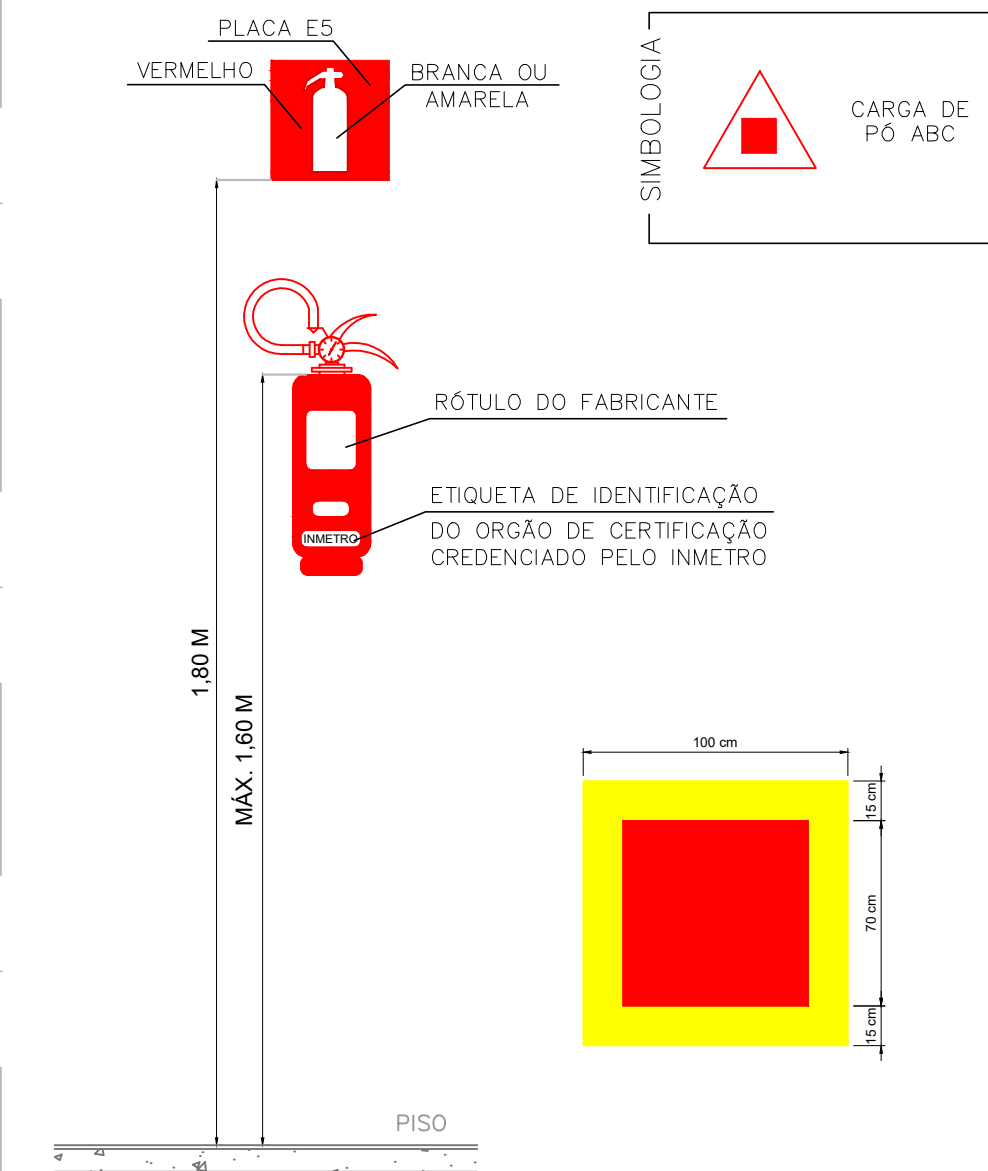

NOTAS – EXTINTORES:

- A SINALIZAÇÃO DEVERÁ SER FIXADA NA PAREDE LOGO ACIMA DO EQUIPAMENTO PODENDO SER CONFECCIONADO EM CHAPAS METÁLICAS, DE MADEIRAS, FIBRA OU ENTÃO PINTADOS.
- É PERMITIDO A INSTALAÇÃO DE EXTINTORES SOBRE PISO ACABADO DESDE QUE PERMANEÇAM APOIADOS EM SUPORTES APROPRIADOS E AFIADOS DO SOLO, COM ALTURA RECOMENDADA ENTRE 0,10M E 0,20 M DO PISO.
- OS LOCAIS DE INSTALAÇÃO DOS EXTINTORES DEVEM POSSUIR SIMBOLOGIA E12 NO SOLO, PARA EVITAR ABSTRUÇÃO DOS EQUIPAMENTOS DE COMBATE A INCÊNDIO.
- O EXTINTOR COM AGENTE DE MÚLTIPLO USO ABC PODERÁ SUBSTITUIR QUALQUER TIPO DE EXTINTOR DE CLASSES ESPECÍFICAS A,B E C DE UMA EDIFICAÇÃO OU ÁREA DE RISCO.

DETALHE 2 – ILUMINAÇÃO DE EMERGÊNCIA SEM ESCALA

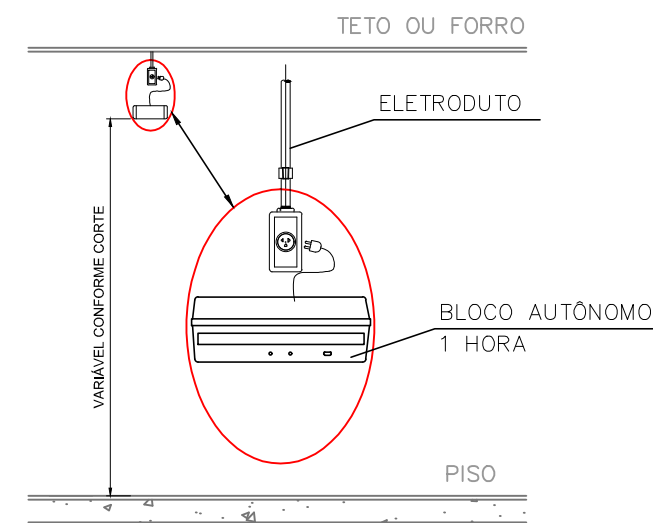

NOTAS – ILUMINAÇÃO DE EMERGÊNCIA:


- TIPO DE SISTEMA: CONJUNTO DE BLOCOS AUTÔNOMOS
- TIPO DE LÂMPADA: FLUORESCENTE OU LED
- POTÊNCIA: 20 W
- TENSÃO: 110V/220V
- FLUXO LUMINOSO NOMINAL: 5 LUX
- ÂNGULO DA DISPERSÃO DA LUZ: 180 GRAUS
- VIDA ÚTIL DO ELEMENTO GERADOR DE LUZ: 02 ANOS
- O SISTEMA DE ILUMINAÇÃO DE EMERGÊNCIA DEVERÁ FUNCIONAR NA FALTA DE ENERGIA ELÉTRICA POR UM PERÍODO MÍNIMO DE 01 HORA

SIMBOLOGIA PARA A SINALIZAÇÃO DE EMERGÊNCIA				
SINALIZAÇÃO DE ORIENTAÇÃO E SALVAMENTO				
CÓDIGO	INSTALADOS	IDENTIF.	SÍMBOLO	SIGNIFICADO
S2	09	S2 380x190 mm		SADA DE EMERGÊNCIA
S3	01	S3 380x190 mm		SADA DE EMERGÊNCIA
S12	02	S12 380x190 mm		SADA DE EMERGÊNCIA
M1	01	M1 300x400 cm		VER DETALHE SINALIZAÇÃO NO PROJETO


SINALIZAÇÃO DE EQUIPAMENTOS DE COMBATE A INCÊNDIO				
CÓDIGO	INSTALADOS	IDENTIF.	SÍMBOLO	SIGNIFICADO
E5	02	E5 L=300 mm		EXTINTOR DE INCÊNDIO
E12	02			SINALIZAÇÃO DE SOLO PARA EQUIPAMENTOS DE COMBATE A INCÊNDIO

LEGENDA SÍMBOLOS GRÁFICOS			
EQUIPAMENTOS INSTALADOS			
	ITEM	INSTALADOS	SÍMBOLO
EXTINTORES	CARGA DE PÓ ABC	02	
	ILUMINAÇÃO DE EMERGÊNCIA	07	
OUTROS	DIREÇÃO ROTA DE FUGA SAÍDA ROTA DE FUGA	07	

DETALHE 3 – PLACA M1

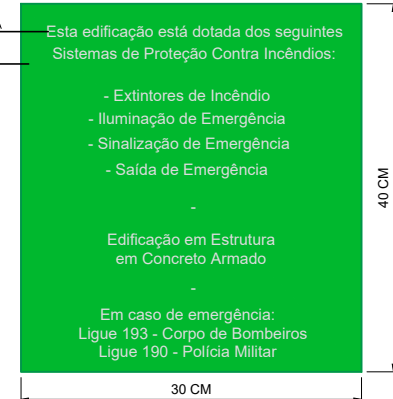

DETALHE 4 – LOCAÇÃO DAS PLACAS

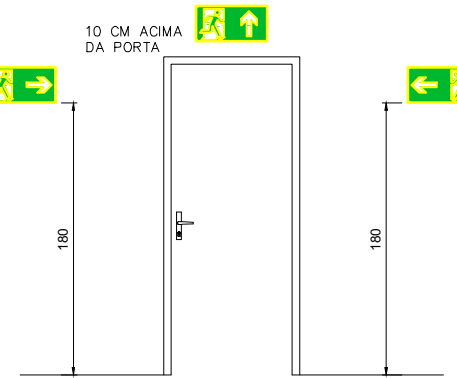

ANEXO K – MEDIDAS DE SEGURANÇA			
INFORMATIVO – MEDIDAS DE SEGURANÇA			
EXTINTORES IT 16	CARGA DE PÓ ABC 2A: 20B-C – (02 UNIDADES)		
ILUMINAÇÃO DE EMERGÊNCIA	07 UNIDADES CONFORME IT-13		
ALARME E DETECÇÃO	NÃO EXIGIDO		
HIDRANTES	NÃO EXIGIDO		
SINALIZAÇÃO DE EMERGÊNCIA	17 UNIDADES CONFORME IT-15		
BRIGADA DE INCÊNDIO	NÃO EXIGIDO		

CLASSIFICAÇÃO			
GRUPO	Ocupação	Divisão	Exemplos
H	Serviço de Saúde e Institucional	H – 6	Clínicas Médicas e Consultórios em Geral (Todos sem Internação)

CARGA DE INCÊNDIO – IT 09			
Ocupação/uso	Descrição	Divisão	Carga de Incêndio em MJ/m²
Serviço de Saúde e Institucional	Clínicas Médicas e Consultórios em Geral (Todos sem Internação)	H – 6	200

CLASSIFICAÇÃO DAS EDIFICAÇÕES E ÁREAS DE RISCO QUANTO A CARGA DE INCÊNDIO	
RISCO	Carga de Incêndio MJ/m²
BAIXO	200

CONTROLE DE MATERIAIS DE ACABAMENTO E REVESTIMENTO	
PISO	ACABAMENTO REVESTIMENTO NÃO SE APLICA
PAREDE	ACABAMENTO REVESTIMENTO NÃO SE APLICA
TETO E FORRO	ACABAMENTO REVESTIMENTO NÃO SE APLICA

QUADRO DE ÁREAS	
PAVIMENTO TERREO	380,41 m²
TOTAL	380,41 m²

NOTAS

- MEDIDAS E NÍVEIS EM METROS;
- VERIFICAR DETALHES PARA INSTALAÇÃO DOS ELEMENTOS DE SEGURANÇA;
- ALTERAÇÕES NESTE PROJETO SOMENTE COM AUTORIZAÇÃO EXPRESSA DA EMPRESA PROJETISTA;
- PLANILHA DE QUANTITATIVOS;
- MEMORIAL DESCRITIVO E ESPECIFICAÇÕES TÉCNICAS.

REV. 00	16/05/22	EMISSIONAL	DAC
REVISÃO	DATA	DESCRIÇÃO	RESP.
PROJETO	SERVIÇO DE PROJETOS		
		PEDRO HENRIQUE JUSTINIANO	ENG. CIVIL
Rua Miguel Vianna, nº 81, Sala 12 Bairro Morro Chic CEP: 37500-080 – Itajubá / MG Tel: (35) 3623-3720 www.dacengenharia.com.br		COORDENAÇÃO DE PROJETOS	ALOISIO CAETANO FERRERA
		RESPONSÁVEL TÉCNICO	ENGR. CIVIL FLÁVIA C. BARBOSA
		PROJETO	ENGR. CIVIL SARA GONÇALVES VILAS BOAS DOS SANTOS
		DESENHO	ENGR. CIVIL SARA GONÇALVES VILAS BOAS DOS SANTOS
EMPREENHIMENTO			
CONSTRUÇÃO DA UBS FERNANDES			
ENDEREÇO		DISCIPLINA	
RUA IZANOR DE PAIVA CHIARINI, B. FERNANDES SANTA RITA DO SAPUCAÍ – MINAS GERAIS		INCÊNDIO	
ASSUNTO		FASE DO PROJETO	
PLANTA BAIXA E COBERTURA CORTES E FACHADA DETALHES E TABELAS		EXECUTIVO	
DATA INICIAL		FOLHA Nº	
16/05/2022		ÚNICA	
ESCALA	REVISÃO	ARQUIVO	
INDICADA	ROO	DAC-PMSRS-FER-PE-INC-ROO.DWG	