


CROQUI DE DISPOSIÇÃO DO POSTEAMENTO CEMIG
ESCALA 1:500

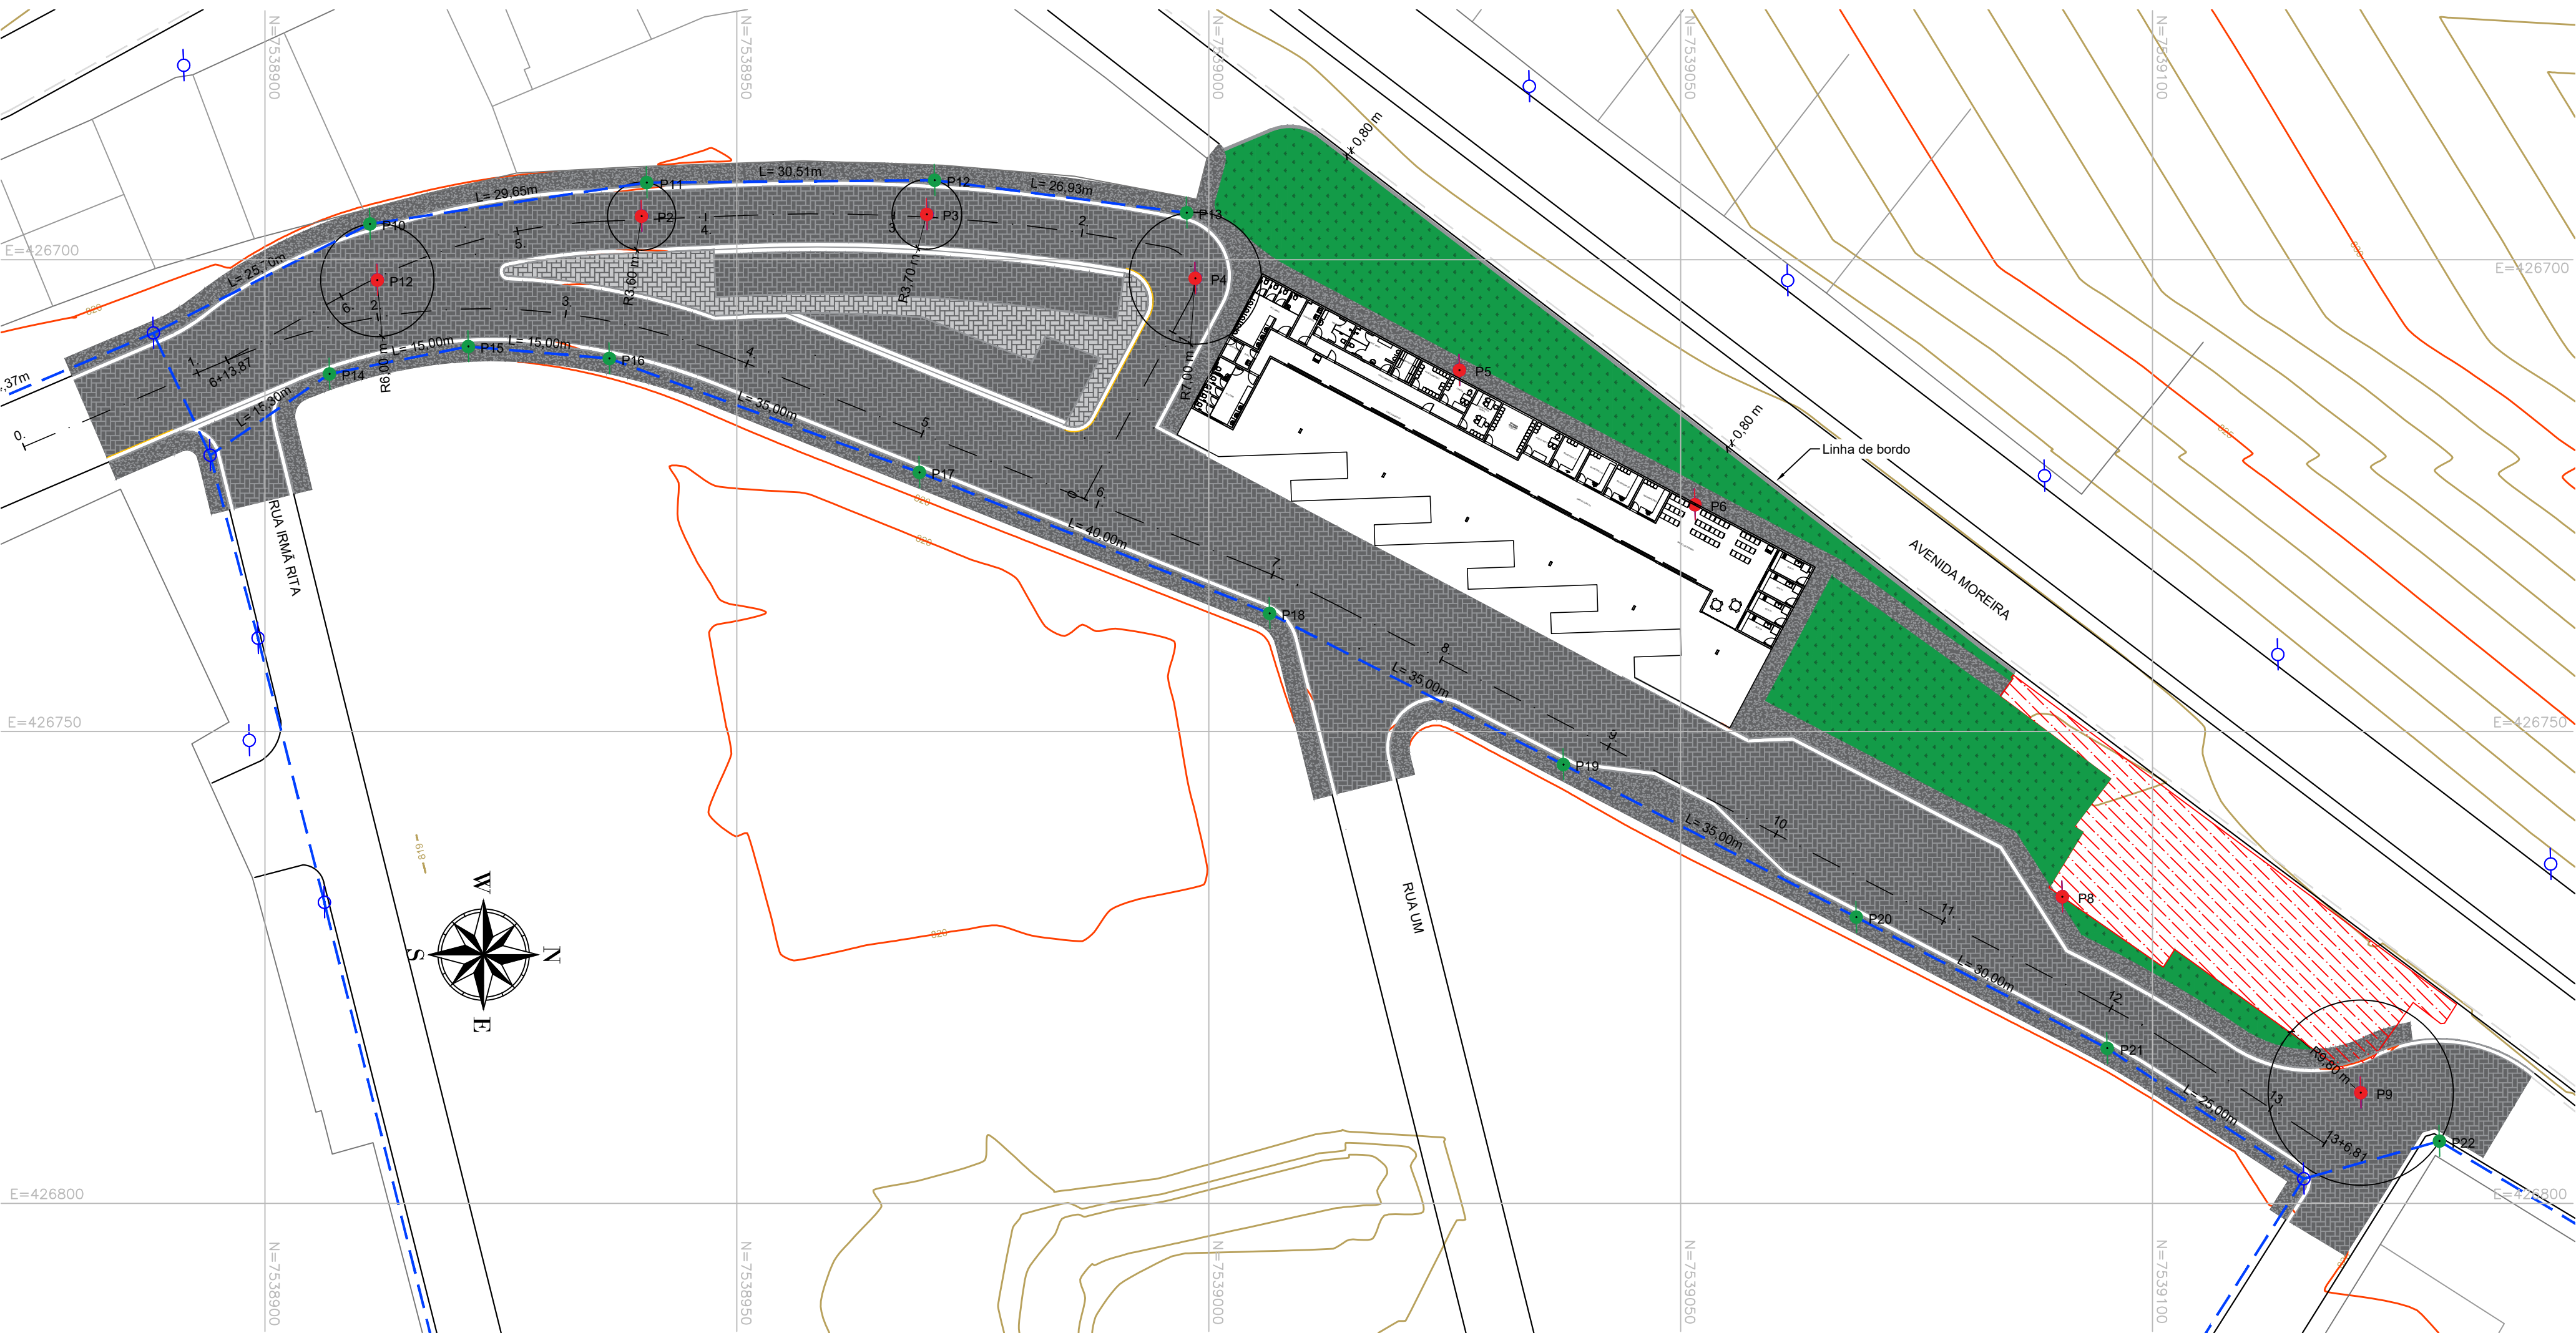

LEGENDA:

- POSTE EXISTENTE
- POSTE À REMOVER/ REALOCAR
- POSTE À IMPLANTAR/ REALOCAR
- REDE DE ENERGIA

- NOTAS:
- COTAS EM METROS, EXCETO QUANDO INDICADO;
 - OS PONTOS PROPOSTOS PARA REALOCACÃO DOS POSTES EXISTENTES, REPRESENTAM A DISTÂNCIA MÍNIMA NECESSÁRIA PARA A READEQUAÇÃO DA REDE DE DISTRIBUIÇÃO AO DIMENSIONAMENTO DA VIA PROJETADA.

TABELA DE COORDENADAS
POSTE À REMOVER/ REALOCAR

PONTO No.	NORTE	ESTE
1	7.538.911,91	426.702,17
2	7.538.939,89	426.695,39
3	7.538.970,13	426.695,20
4	7.538.998,56	426.701,98
5	7.539.026,56	426.711,71
6	7.539.051,51	426.725,96
7	7.539.080,50	426.749,08
8	7.539.090,44	426.767,51
9	7.539.122,06	426.788,27

TABELA DE COORDENADAS
POSTE À IMPLANTAR/ REALOCAR

PONTO No.	NORTE	ESTE
10	7.538.911,12	426.696,22
11	7.538.940,45	426.691,84
12	7.538.970,95	426.691,59
13	7.538.997,66	426.695,04
14	7.538.906,83	426.712,11
15	7.538.921,54	426.709,20
16	7.538.936,49	426.710,47
17	7.538.969,34	426.722,54
18	7.539.006,45	426.737,49
19	7.539.037,57	426.753,50
20	7.539.068,61	426.769,67
21	7.539.095,20	426.783,57
22	7.539.130,39	426.793,40



 Rua Miguel Vianna, nº 81, Sala 12 Bairro Morro Chic CEP: 37500-080 - Itajubá / MG Tel: (35) 3623-5720 www.dacengenharia.com.br	GERÊNCIA DE PROJETOS ENG. CIVIL THAIS VIVIANE COMBRA
	COORDENAÇÃO DE PROJETOS ENG.º. HÍD. DENIS DE SOUZA SILVA CREA: MG-127.216/D
	RESPONSÁVEL TÉCNICO FLÁVIA CRISTINA BARBOSA CREA: MG-187.842/D
	PROJETO ENG.º. CIVIL FELIPE GUIMARÃES ALEXANDRE

EMPREENHIMENTO			
CONSTRUÇÃO DO TERMINAL RODOVIÁRIO DE SANTA RITA DO SAPUCAÍ			
ENDEREÇO	RUA PROJETADA, S/N – BAIRRO FAMÍLIA ANDRADE SANTA RITA DO SAPUCAÍ – MINAS GERAIS		DISCIPLINA CEMIG
ASSUNTO	CROQUI DE DISPOSIÇÃO DO POSTEAMENTO CEMIG PLANTA BAIXA E QUANTITATIVOS		FASE DO PROJETO EXECUTIVO
			FOLHA N.º 01/01
DATA INICIAL	ESCALA	REVISÃO	ARQUIVO
10/08/2022	INDICADA	R00	DAC-PMSRS-TRO-PE-PST-R00.DWG