



PROJETO DE DRENAGEM PLUVIAL - CONSTRUÇÃO DO TERMINAL RODoviÁRIO DE SANTA RITA DO SAPUCAÍ
ESCALA INDICADA

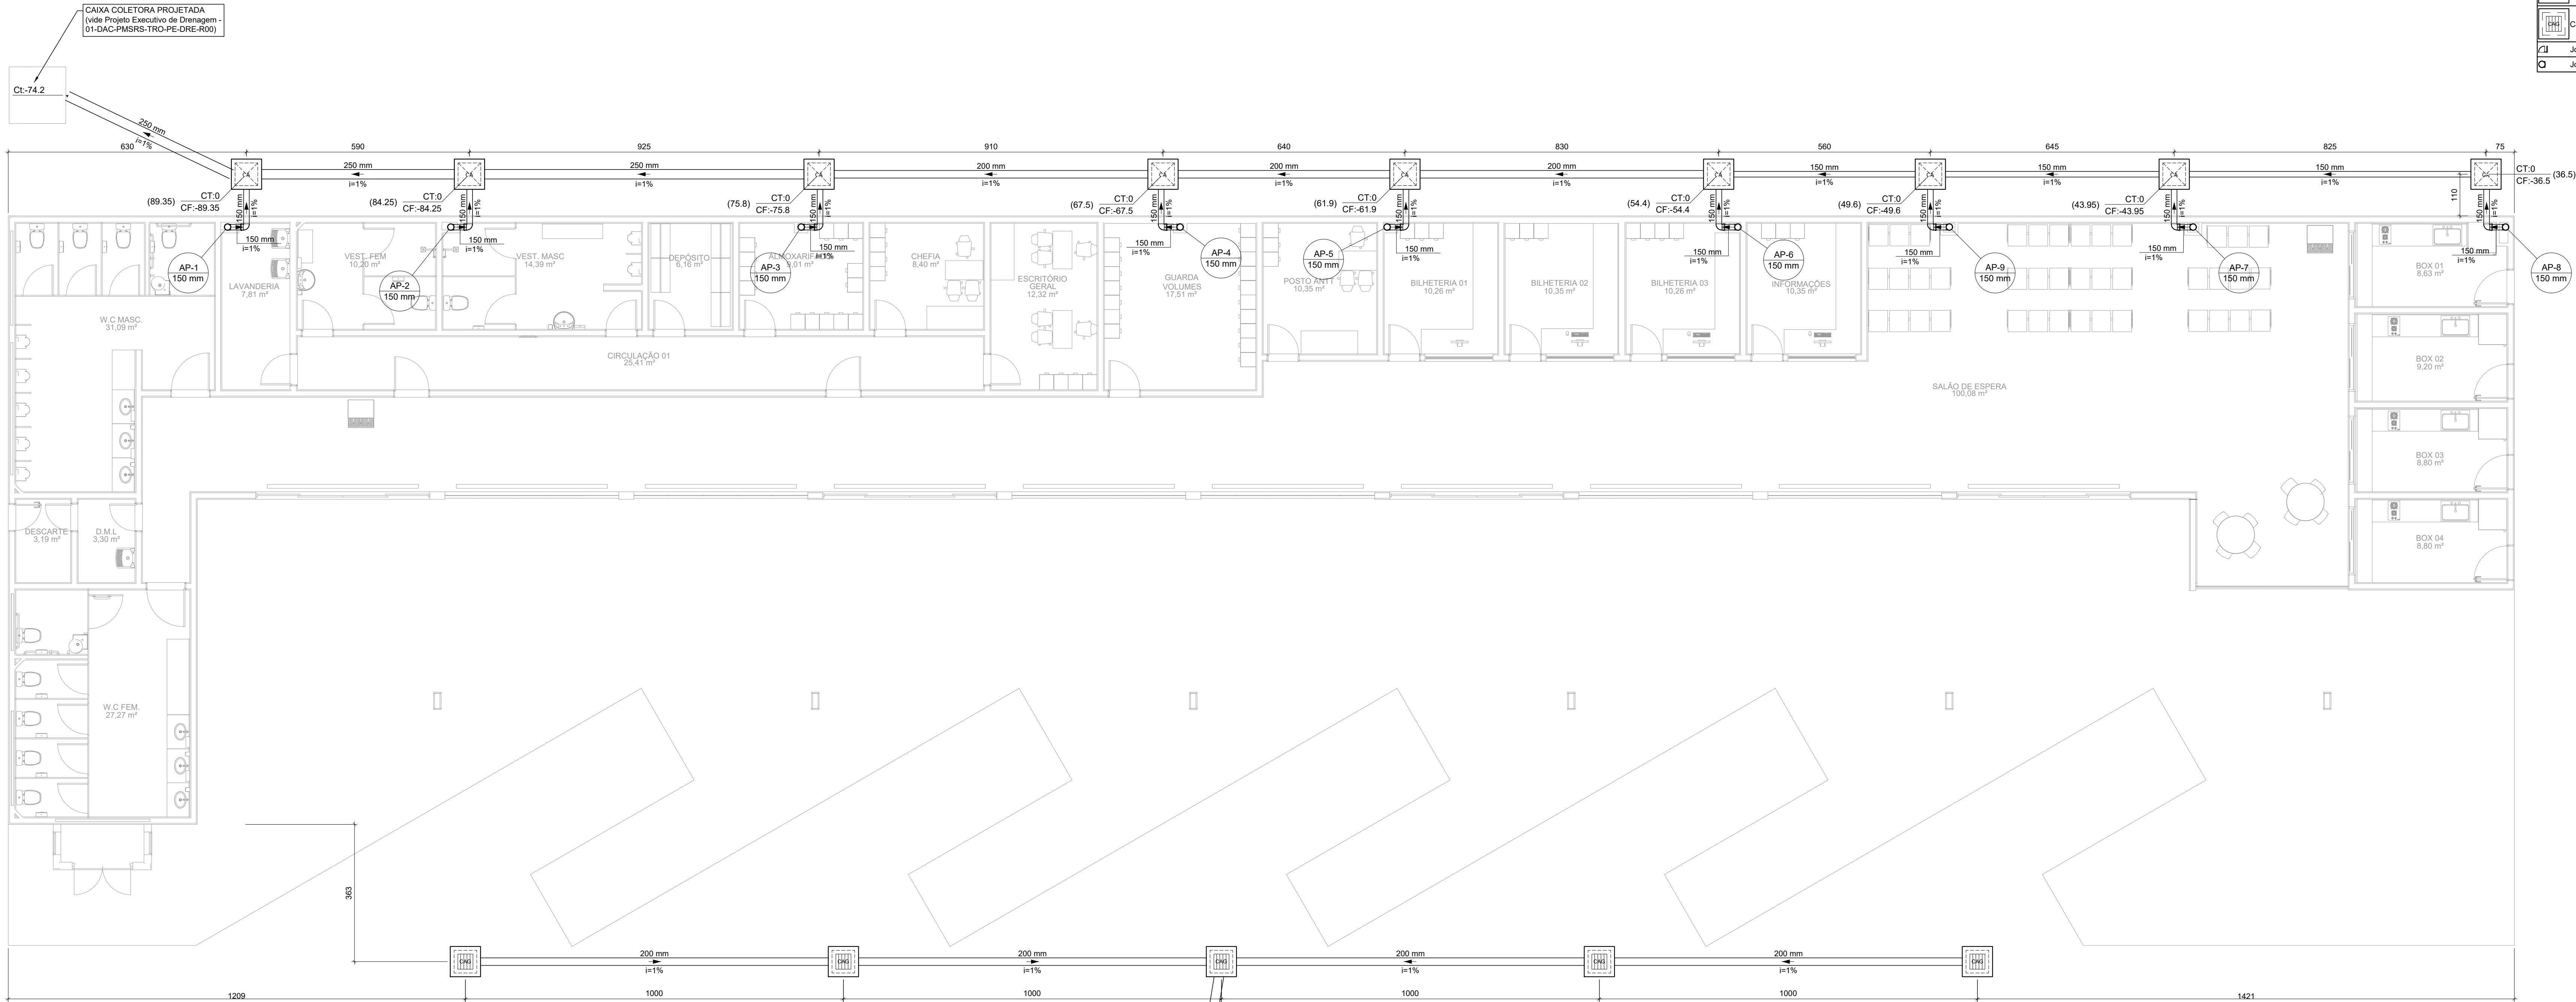

PLANTA BAIXA TÉRREO
Escala 1:75

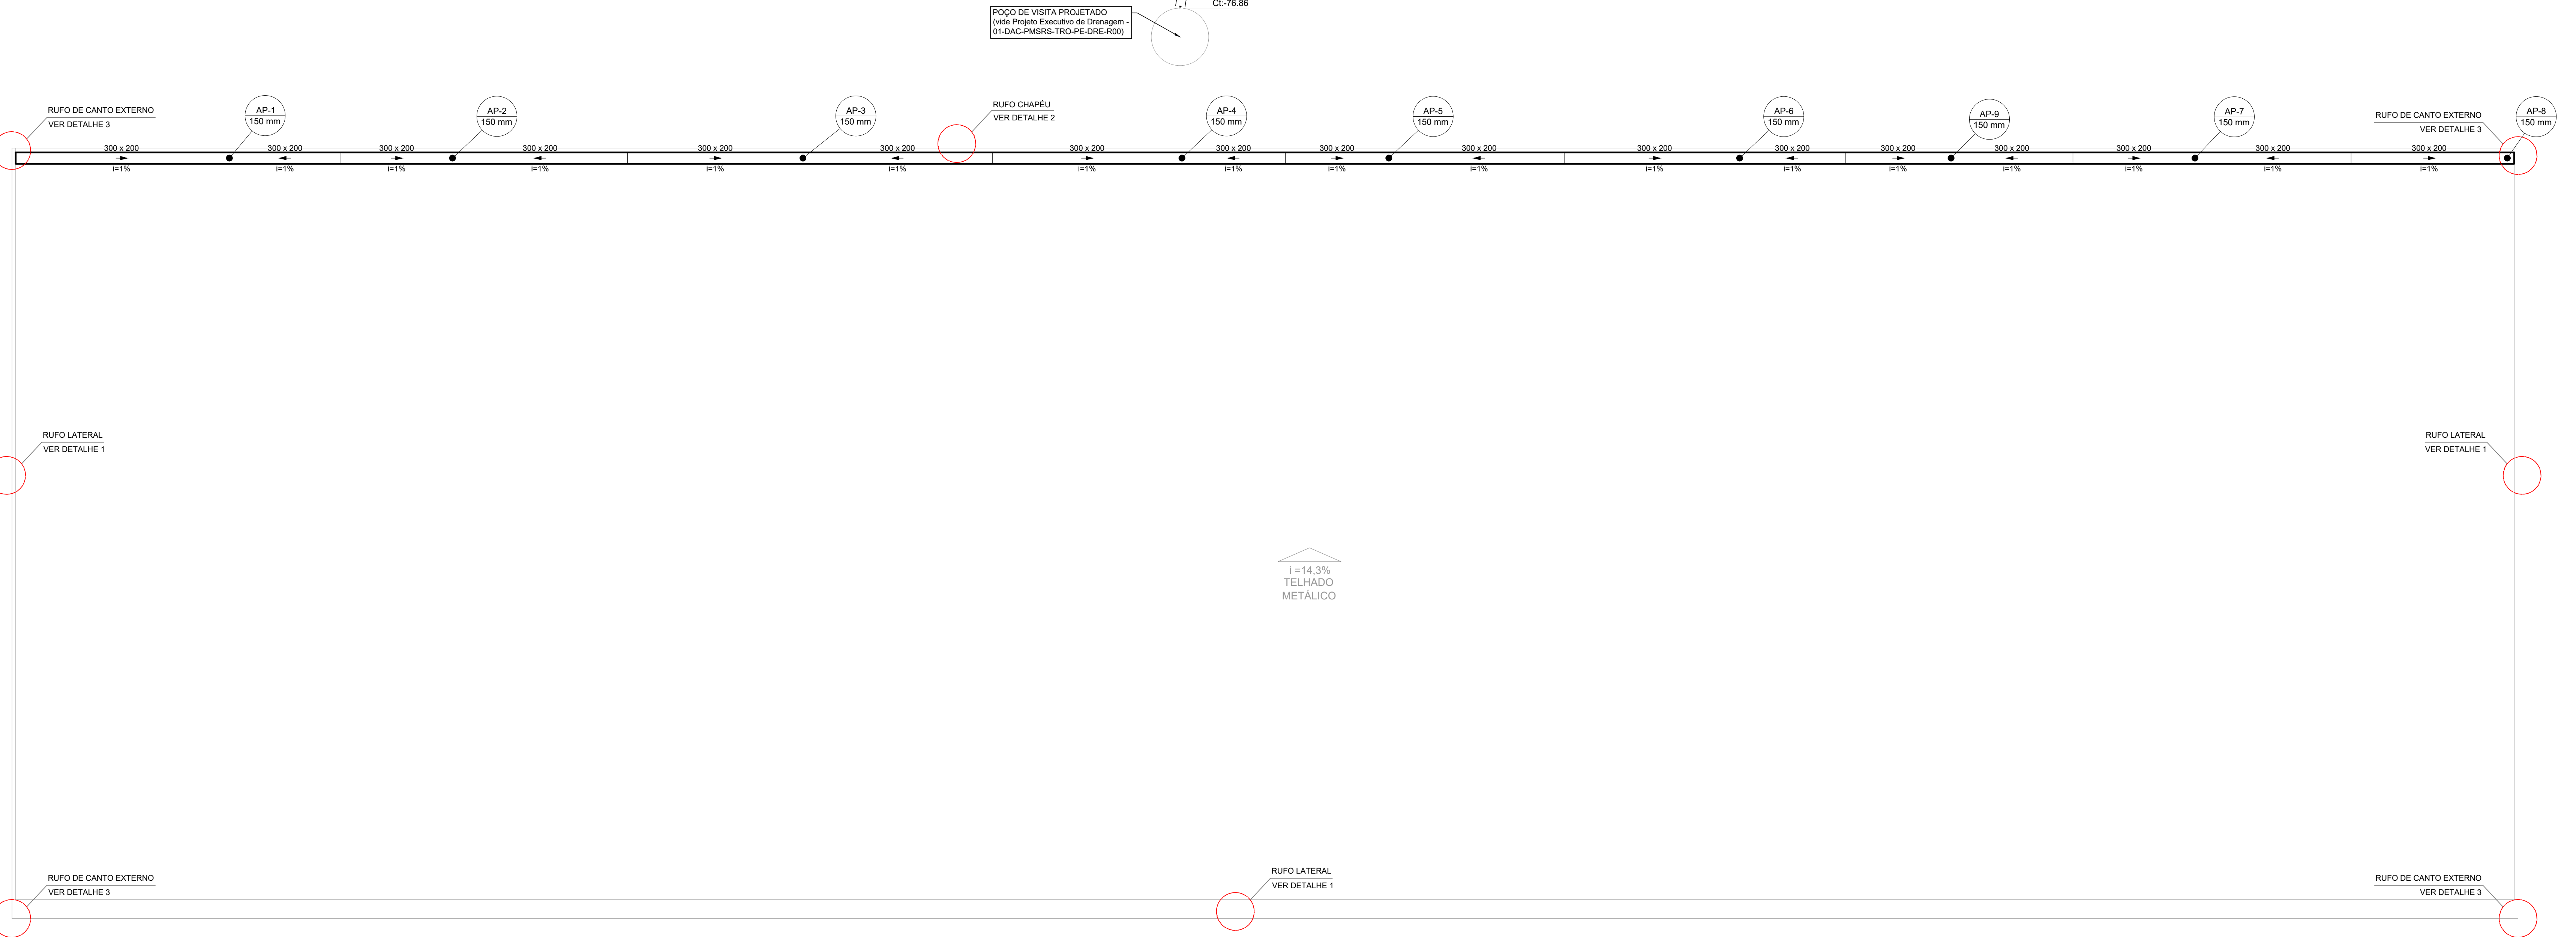


PLANTA BAIXA COBERTURA
Escala 1:75

Legenda	
	Caixa de área pluvial simples
	Caixa de área pluvial c/gradeira
	Joelho 90° Série R
	Joelho 90° Série R coluna


Lista de materiais - TERREO	
Caixas de Passagem	
Caixa de área pluvial sem gradeira	
CA - 60x60cm	9 pc
PVC série R	
Joelho 90° Série R	18 pc
Tubo PVC rígido Série R porta-lua	150 mm
150 mm	26.82 m
PVC rígido J/EI	
Tubo	200 mm
200 mm	61.40 m
200 mm	26.82 m

Lista de materiais - COBERTURA	
Caixa metálica	
Caixa retangular	
300 mm x 200 mm	66.10 m
PVC série R	
Joelho 90° Série R	18 pc
Joelho 45° Série R	18 pc
Tubo PVC rígido Série R porta-lua	150 mm
150 mm	46.74 m
Acessórios	
Ruífo em chapéu Ago Salv.	178.55 m
Corle 33 cm	

DETALHE CAIXAS DE AREA SIMPLES
Sem Escala

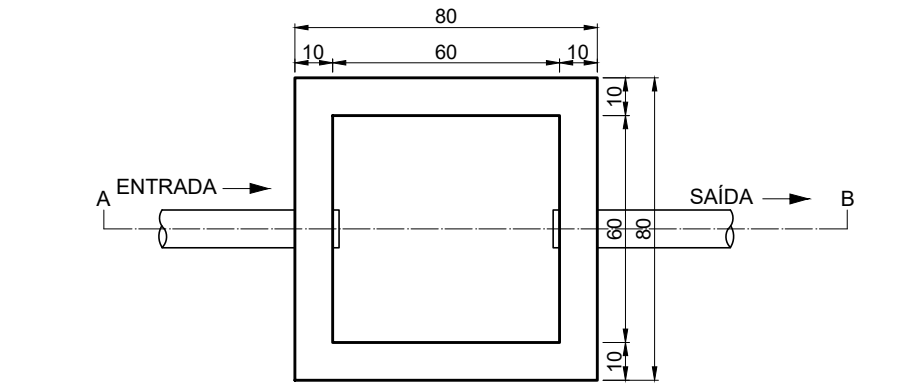


PLANTA BAIXA

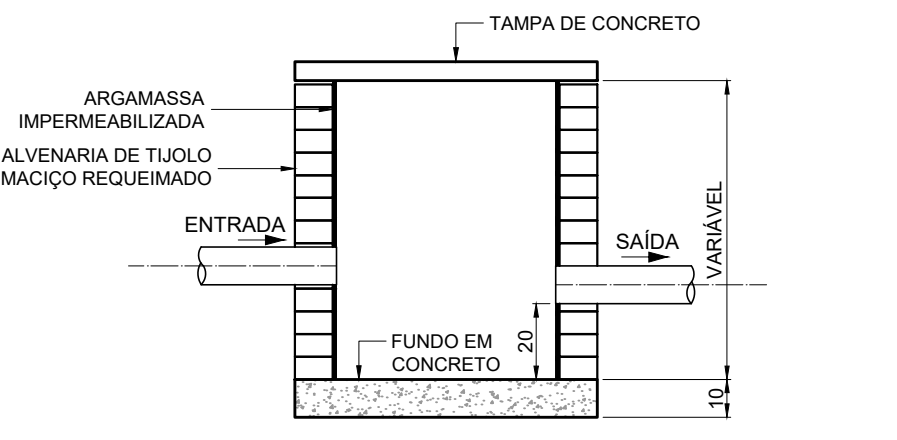


CORTE A - B


DETALHE 1 - RUFO LATERAL
Sem Escala

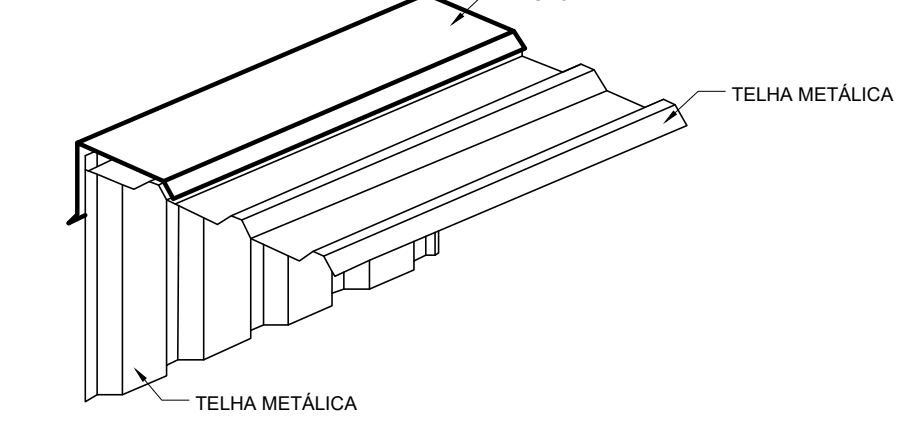

DETALHE 2 - RUFO CHAPÉU
Sem Escala

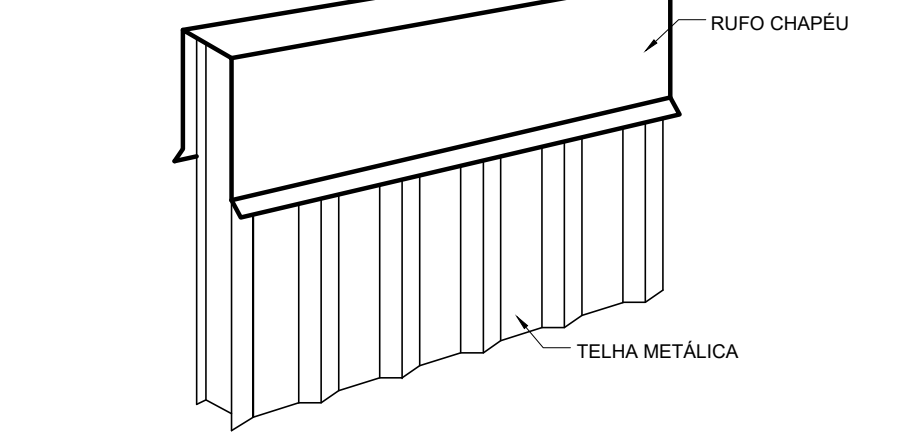

DETALHE 3 - RUFO CANTO EXTERNO
Sem Escala

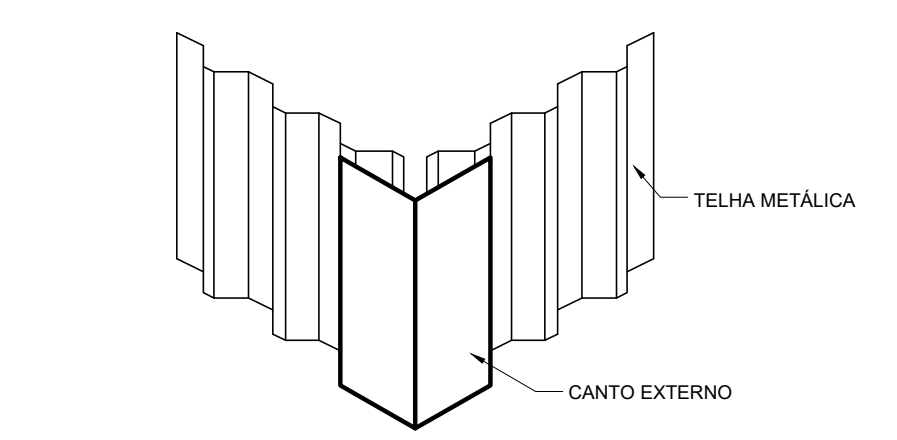

NOTAS:

- A CALHA DEVERÁ SER EM CHAPA DE AÇO GALVANIZADO NÚMERO 24;
- PARA DETALHAMENTO DA CALHA VER PROJETO DE ESTRUTURA METÁLICA;
- A UNIÃO DAS PEÇAS EM AÇO GALVANIZADO DEVERÃO SER FEITAS MEDIANTE FIXAÇÃO COM REBITES DE REFLUXO E SOLDAGEM COM FILETE CONTÍNUO, APÓS CONVENIENTE LIMPEZA / APLICAÇÃO DE FLUXO NAS CHAPAS A SEREM UNIDAS;
- OS CONDUTORES PLUVIAIS E DESCIDA DEVERÃO SER DE PVC SÉRIE REFORÇADA COM DIÂMETRO NOMINAL DE 150 MM;
- AS CAIXAS DE DRENAGEM COM GRELHA (CX-01, CX-02, CX-03, CX-04 E CX-05) DEVERÃO SER EXECUTADAS CONFORME PROJETO ESTRUTURAL - DAC-PMRSR-TRO-EST-PE-R00-07;
- AS COTAS DOS GREIDES NAS CAIXAS SÃO MÍNIMAS, PODENDO AUMENTAR EM RAZÃO DAS DECLIVIDADES NATURAIS DO TERRENO;
- EXECUTAR ESSE PROJETO JUNTAMENTE COM O PROJETO ESTRUTURAL;
- ANTES DA CONCRETAGEM PREVER PASSAGEM PARA TUBULAÇÕES DENTRO DOS LIMITES ESTABELECIDOS PELA-NBR 6118:2014.

REV. 00	10/08/22	EMISSÃO INICIAL	DAC
REVISÃO	DATA	DESCRIÇÃO	RESP.

PROJETO	GERÊNCIA DE PROJETOS
	ENG. CIVIL THAIS MIRIAN COMBES
Rua Miguel Viana, n° 81, Sala 12 Bairro Morro Chic CEP: 37500-080 - Itajubá / MG Tel: (35) 3623-8846 www.dacengenharia.com.br	COORDENAÇÃO DE PROJETOS
	ENG. HD. DENIS DE SOUZA SILVA OEA: MG-127.216/0
	RESPONSÁVEL TÉCNICO
	FLAVIA CRISTINA BARROSA OEA: MG-187.842/0
	PROJETO
	ENG. CIVIL CAMILA DA SILVA ANDRADE
	COORDENADOR
	ENG. CIVIL CAMILA DA SILVA ANDRADE

CONSTRUÇÃO DO TERMINAL RODoviÁRIO DE SANTA RITA DO SAPUCAÍ	
ENDEREÇO	DISCIPLINA
RUA PROJETADA, S/N - BAIRRO FAMÍLIA ANDRADE	PLUVIAL
SANTA RITA DO SAPUCAÍ - MINAS GERAIS	FASE DO PROJETO
ASSUNTO	EXECUTIVO
PROJETO DE DRENAGEM PLUVIAL	FOLHA Nº
PLANTA BAIXA, LISTA DE MATERIAIS E TABELAS	01/01
DATA INICIAL	ESCALA
10/08/2022	INDICADA
REVISÃO	ROD
ARQUIVO	DAC-PMRSR-TRO-PE-PLU-R00.DWG