


PROJETO DE INSTALAÇÕES ELÉTRICAS - CONSTRUÇÃO DO TERMINAL RODOVIÁRIO DE SANTA RITA DO SAPUCAÍ

ESCALA INDICADA

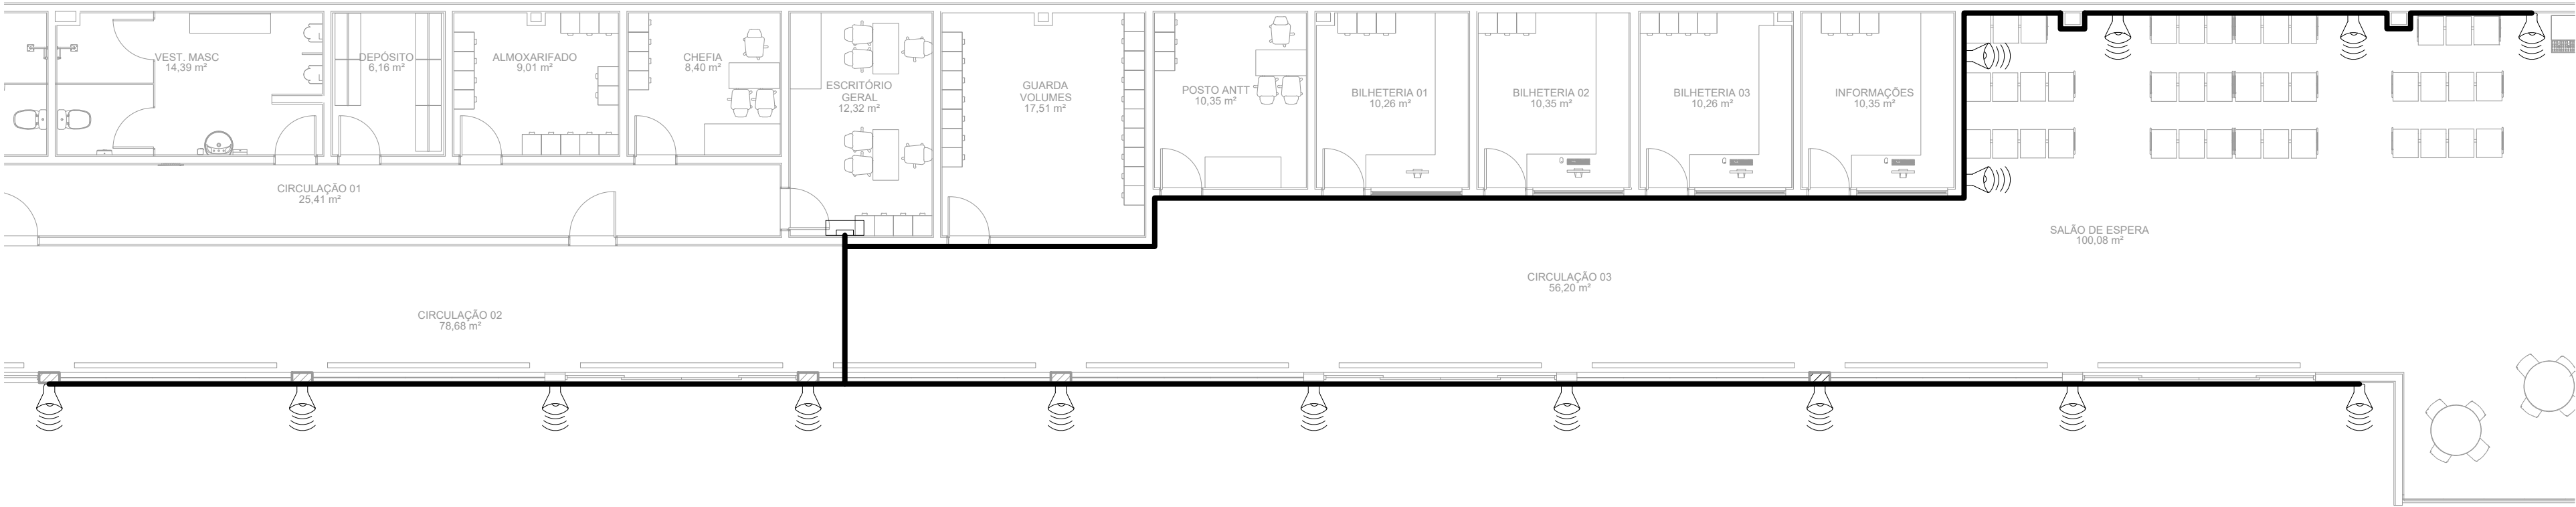

PLANTA BAIXA GERAL - ESQUEMA DE SOM -


ESCALA 1:100

Eletroduto PVC flexível		
Amplificador de som		1 pç
ambiente de 550 W		15 pç
Transformador de linha		1 pç
Transformador de tronco		200 m
Fio bicolor para som 2x1mm		1 pç
Pré-amplificador		1 pç
Setorizador de linha		1 pç
Eletroduto PVC rosca		
Braçadeira galvan. tipo cunha		156 pç
3/4"		148 m
Eletroduto, vara 3,0m		
3/4"		
Caixa de som		
Caixa de som		15 pç
potência 60 W		

LISTA DE MATERIAIS


	Caixa de som
	Central de som
	Eletroduto PVC 3/4" rígido

LEGENDA DE PEÇAS - CONDUTOS

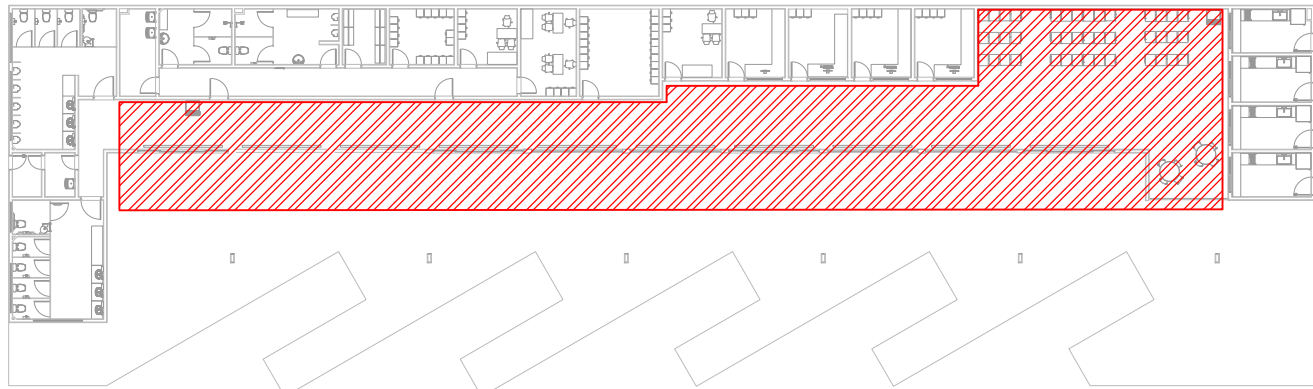

PLANTA DE LOCALIZAÇÃO

SEM ESCALA

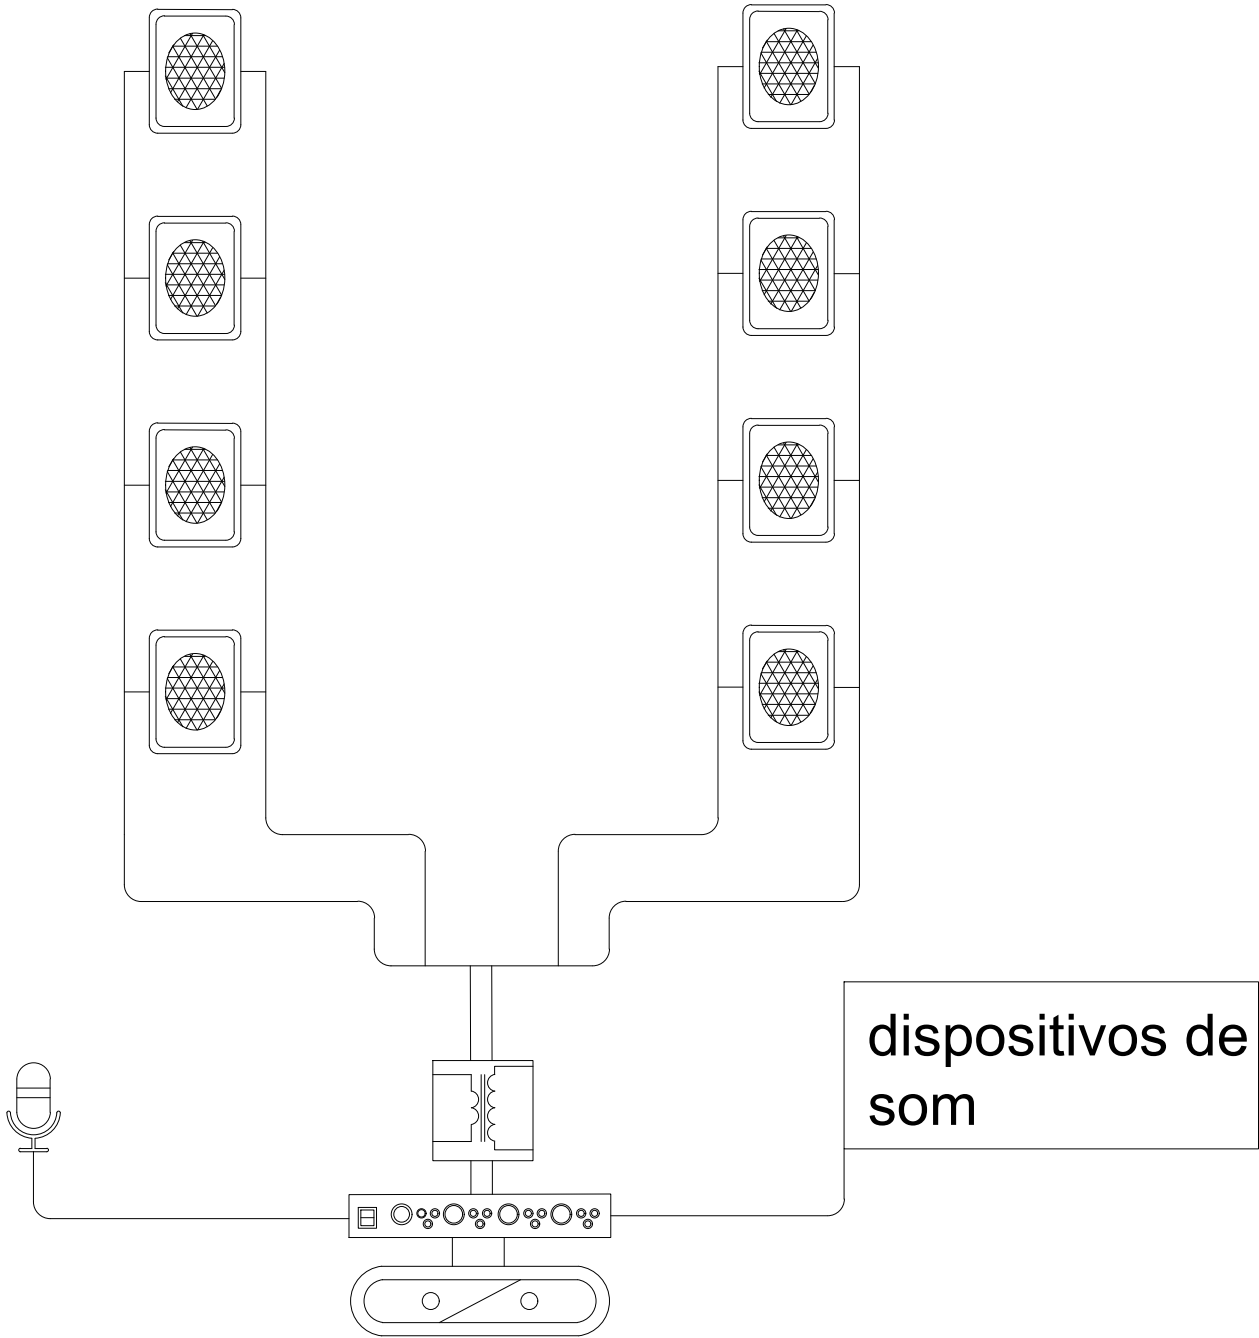

DETALHE - ESTRUTURA DE SOM

Notas

- 1 - ESQUEMA DE SOM:
- A) - QUANDO NÃO COTADOS DE DIÂMETRO (Ø3/4"), PARA OS ELETRODUTOS;
- B) - LIGAÇÃO DAS CAIXAS, COM CONEXÃO PARALELA;
- C) - FONTE DE SOM CONECTADAS AO LEITOR MULTIMÍDEA;

REV. 00		10/08/22	EMIÇÃO INICIAL		DAC
REVISÃO:		DATA :	DESCRIÇÃO:		RESP.:
<div> <div>PREFEITURA</div><div>SANTA RITA DO SAPUCAÍ- MG</div></div>					
PROJETO			<div>GERÊNCIA DE PROJETOS</div> <div>ENG. CIVIL THAIS VIVIANE COIMBRA</div> <div>COORDENAÇÃO DE PROJETOS</div> <div>ENG. HID. DENIS DE SOUZA SILVA</div> <div>CREA: MG-127.216/D</div> <div>RESPONSÁVEL TÉCNICO Adriano Marcelo de Campos</div> <div>Assinado de forma digital por Adriano Marcelo de Campos Data: 2022.08.29 14:47:11 -03'00'</div> <div>ENG. ELE. ADRIANO M DE CAMPOS</div> <div>MG-147.362/D</div> <div>PROJETO</div> <div>RENAN SOUZA TOLEDO</div> <div>DESENHO</div> <div>RENAN SOUZA TOLEDO</div>		
<div> Rua Miguel Vianna, n° 81, Sala 12 Bairro Morro Chic CEP: 37500-080 – Itajubá / MG Tel: (35) 3623-8846 www.dacengenharia.com.br</div>					
EMPREENHIMENTO					
CONSTRUÇÃO DO TERMINAL RODOVIÁRIO DE SANTA RITA DO SAPUCAÍ					
ENDEREÇO			DISCIPLINA		
RUA PROJETADA, S/N – BAIRRO FAMÍLIA ANDRADE			ELÉTRICO		
SANTA RITA DO SAPUCAÍ – MINAS GERAIS			FASE DO PROJETO		
ASSUNTO			EXECUTIVO		
PLANTA BAIXA, ESTRUTURA DE SOM			FOLHA Nº.		
LISTA DE MATERIAIS, DETALHES			05/05		
DATA INICIAL	ESCALA	REVISÃO	ARQUIVO		
10/08/2022	INDICADA	R00	DAC-PMSRS–TRO–PE–ELE–R00.DWG		