


PROJETO DE CABEAMENTO ESTRUTURADO - CONSTRUÇÃO DO TERMINAL RODOVIÁRIO DE SANTA RITA DO SAPUCAÍ
ESCALA INDICADA

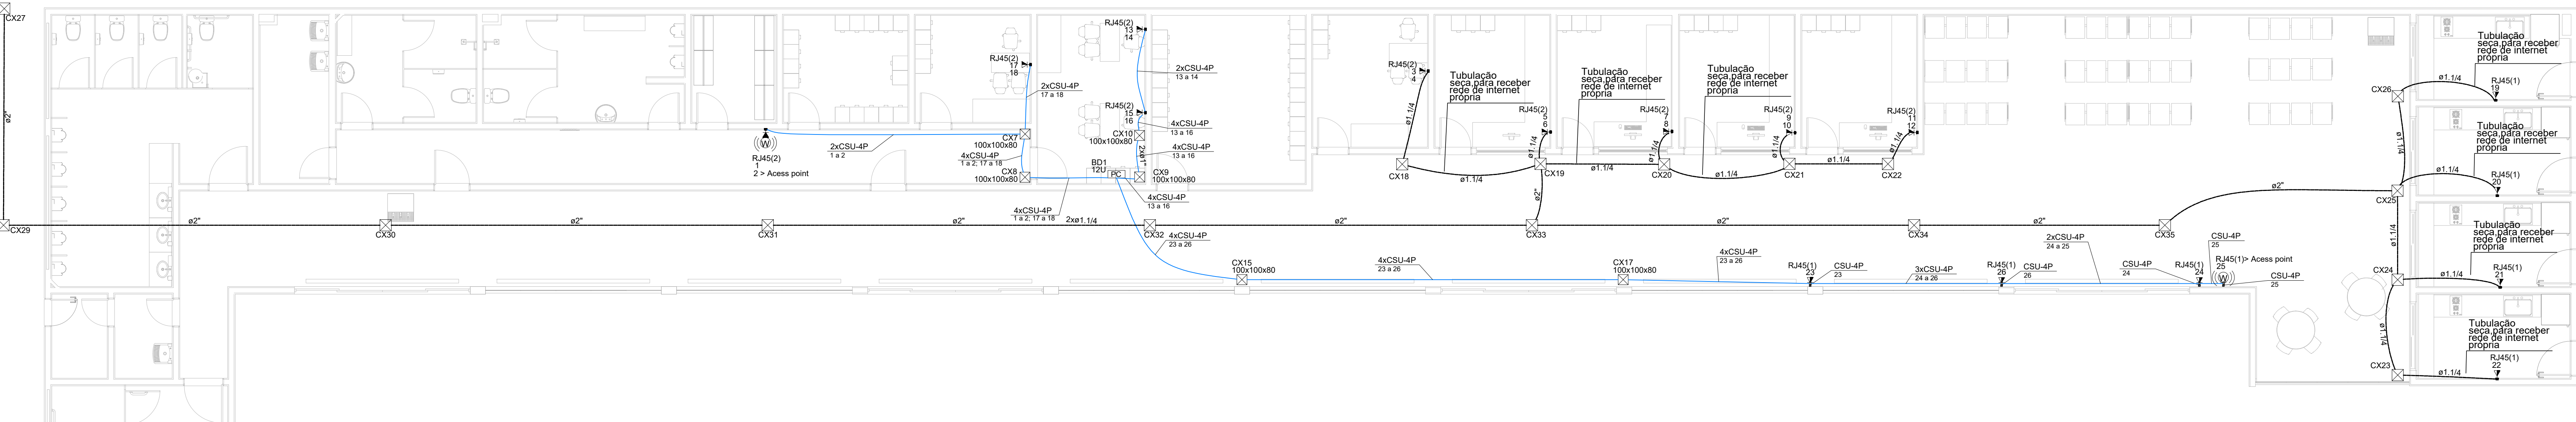


PLANTA BAIXA ESCALA 1:75


Acessórios Cabeamento - Metálico		
Conector RJ45 (CM8v)	22	pc
Patch cord Categoria 6	24	pc
24 patch panel	2	pc
Switch (10/100/1000)Base T	1	pc
24 portas	1	pc
Acessórios Cabeamento - Rack		
Caixa padrão 19"	1	pc
Guia de cabos vertical fechado	1	pc
Perfil de montagem	1	pc
Acessórios p/ eletrodutos		
Caixa PVC 4x2"	13	pc
Condulete PVC 5 entradas	4	pc
1"	4	pc
Condulete PVC 5 entradas Luva PVC	3	pc
3/4 "	3	pc
Acessórios uso geral		
Bucha de nylon S4	37	pc
Parafuso fenda galvan. cab. panela 2,9x25mm autotarrachante	37	pc
Cabeamento estruturado - metálico		
Cabo UTP-6 (24AWG) 4	188,55	m
Caixa de passagem - embutir		
Alvenaria 300x300x300mm	17	pc
Tampa 300x300x50mm	17	pc
Apo pintada (ref Lukbox)	6	pc
Dispositivo Elétrico - sobrepor		
Tampa PVC p/ condulete	4	pc
Tampa cega	4	pc
Dispositivo Lógica - sobrepor		
Tampa PVC p/ condulete 1 RJ45	4	pc
Dispositivo de Cabeamento - embutir		
Placa 2x4" - Bege 1 módulo - RJ45 2 módulos - RJ45	4	pc
9 pc		
Eletroduto PVC flexível		
Eletroduto leve 1"	2	m
3/4"	41,13	m
Eletroduto pesado 1.1/4"	66,29	m
2"	66,10	m
Eletroduto PVC rosca		
Braceadeira galvan. tipo cunha 3/4"	21	pc
Eletroduto, vara 3,0m 3/4"	17,6	m
Rack		
Caixa padrão 19" - porta acrílico cristal 12U x 470mm	1	pc
Acess point 300 Mbps	2	pc

LISTA DE MATERIAL

Plano de face do rack (BD1) - TERRENO

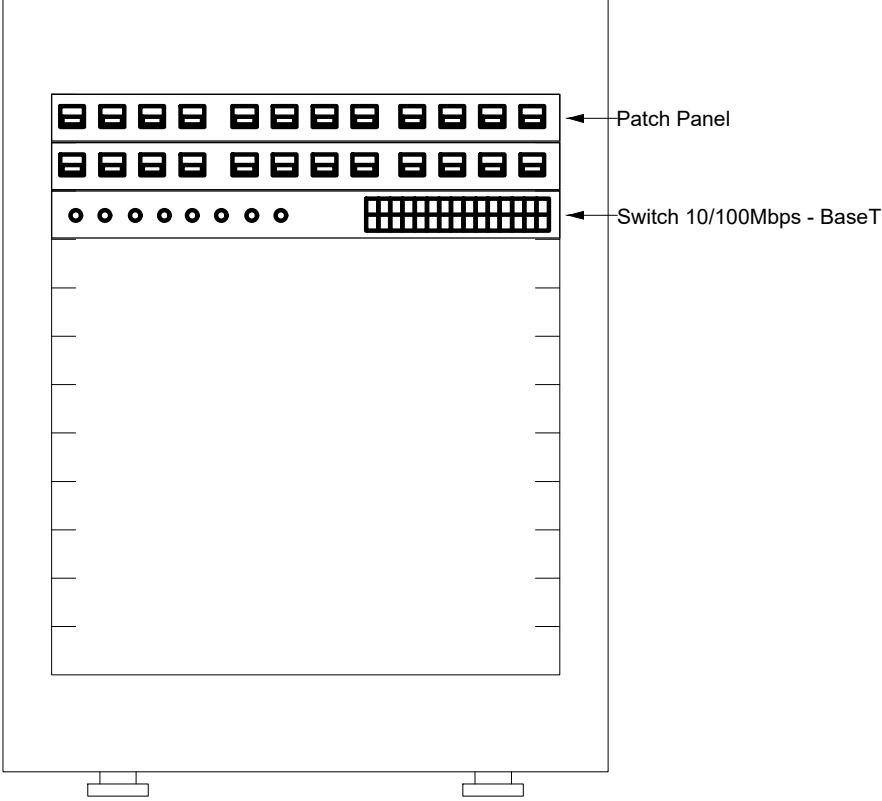

Esquema lógico (BD1) - TERRENO

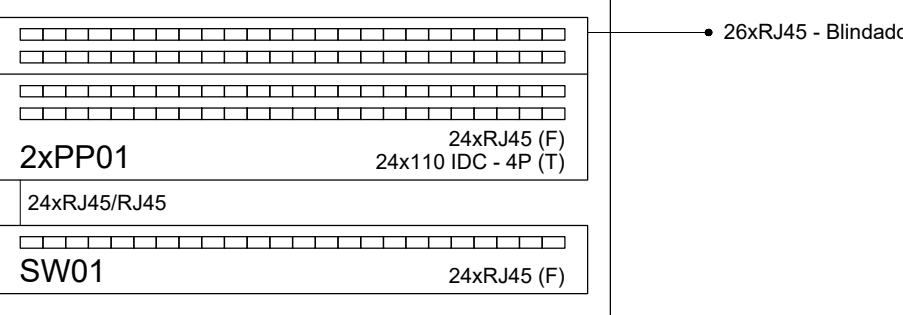


LEGENDA - PEÇAS

RJ45(1)	Pontos de cabeamento - RJ 45 - 1 módulo - média
RJ45(2)	Pontos de cabeamento - RJ 45 - 2 módulos - alta
RJ45(2)	Pontos de cabeamento - RJ 45 - 2 módulos - média
RJ45(1)	Condulete 5 entradas - Pontos de cabeamento - RJ 45 - 1 módulo - média
100x100x80	Apo pintada - teto - 100x100x80 mm
12U	Caixa padrão 19" - porta acrílico cristal - 12U x 470mm
AC	Access Point wireless AC

LEGENDA - PEÇAS

Caixa de passagem 100x100x80 a 2,80 do piso	1"
Caixa de passagem 300x300x300 no piso	3/4"
Caixa padrão	1.1/4"
Condulete PVC 5 entradas - Tomada RJ45 a 1,10m do piso	2"
Condulete de PVC 5 entradas	2"
Tomada RJ45 a 1,10m do piso	3/4"
Tomada RJ45 - 2 módulos a 1,10m do piso	3/4"
Tomada RJ45 - 2 módulos a 2,20m do piso	3/4"
Access point	3/4"

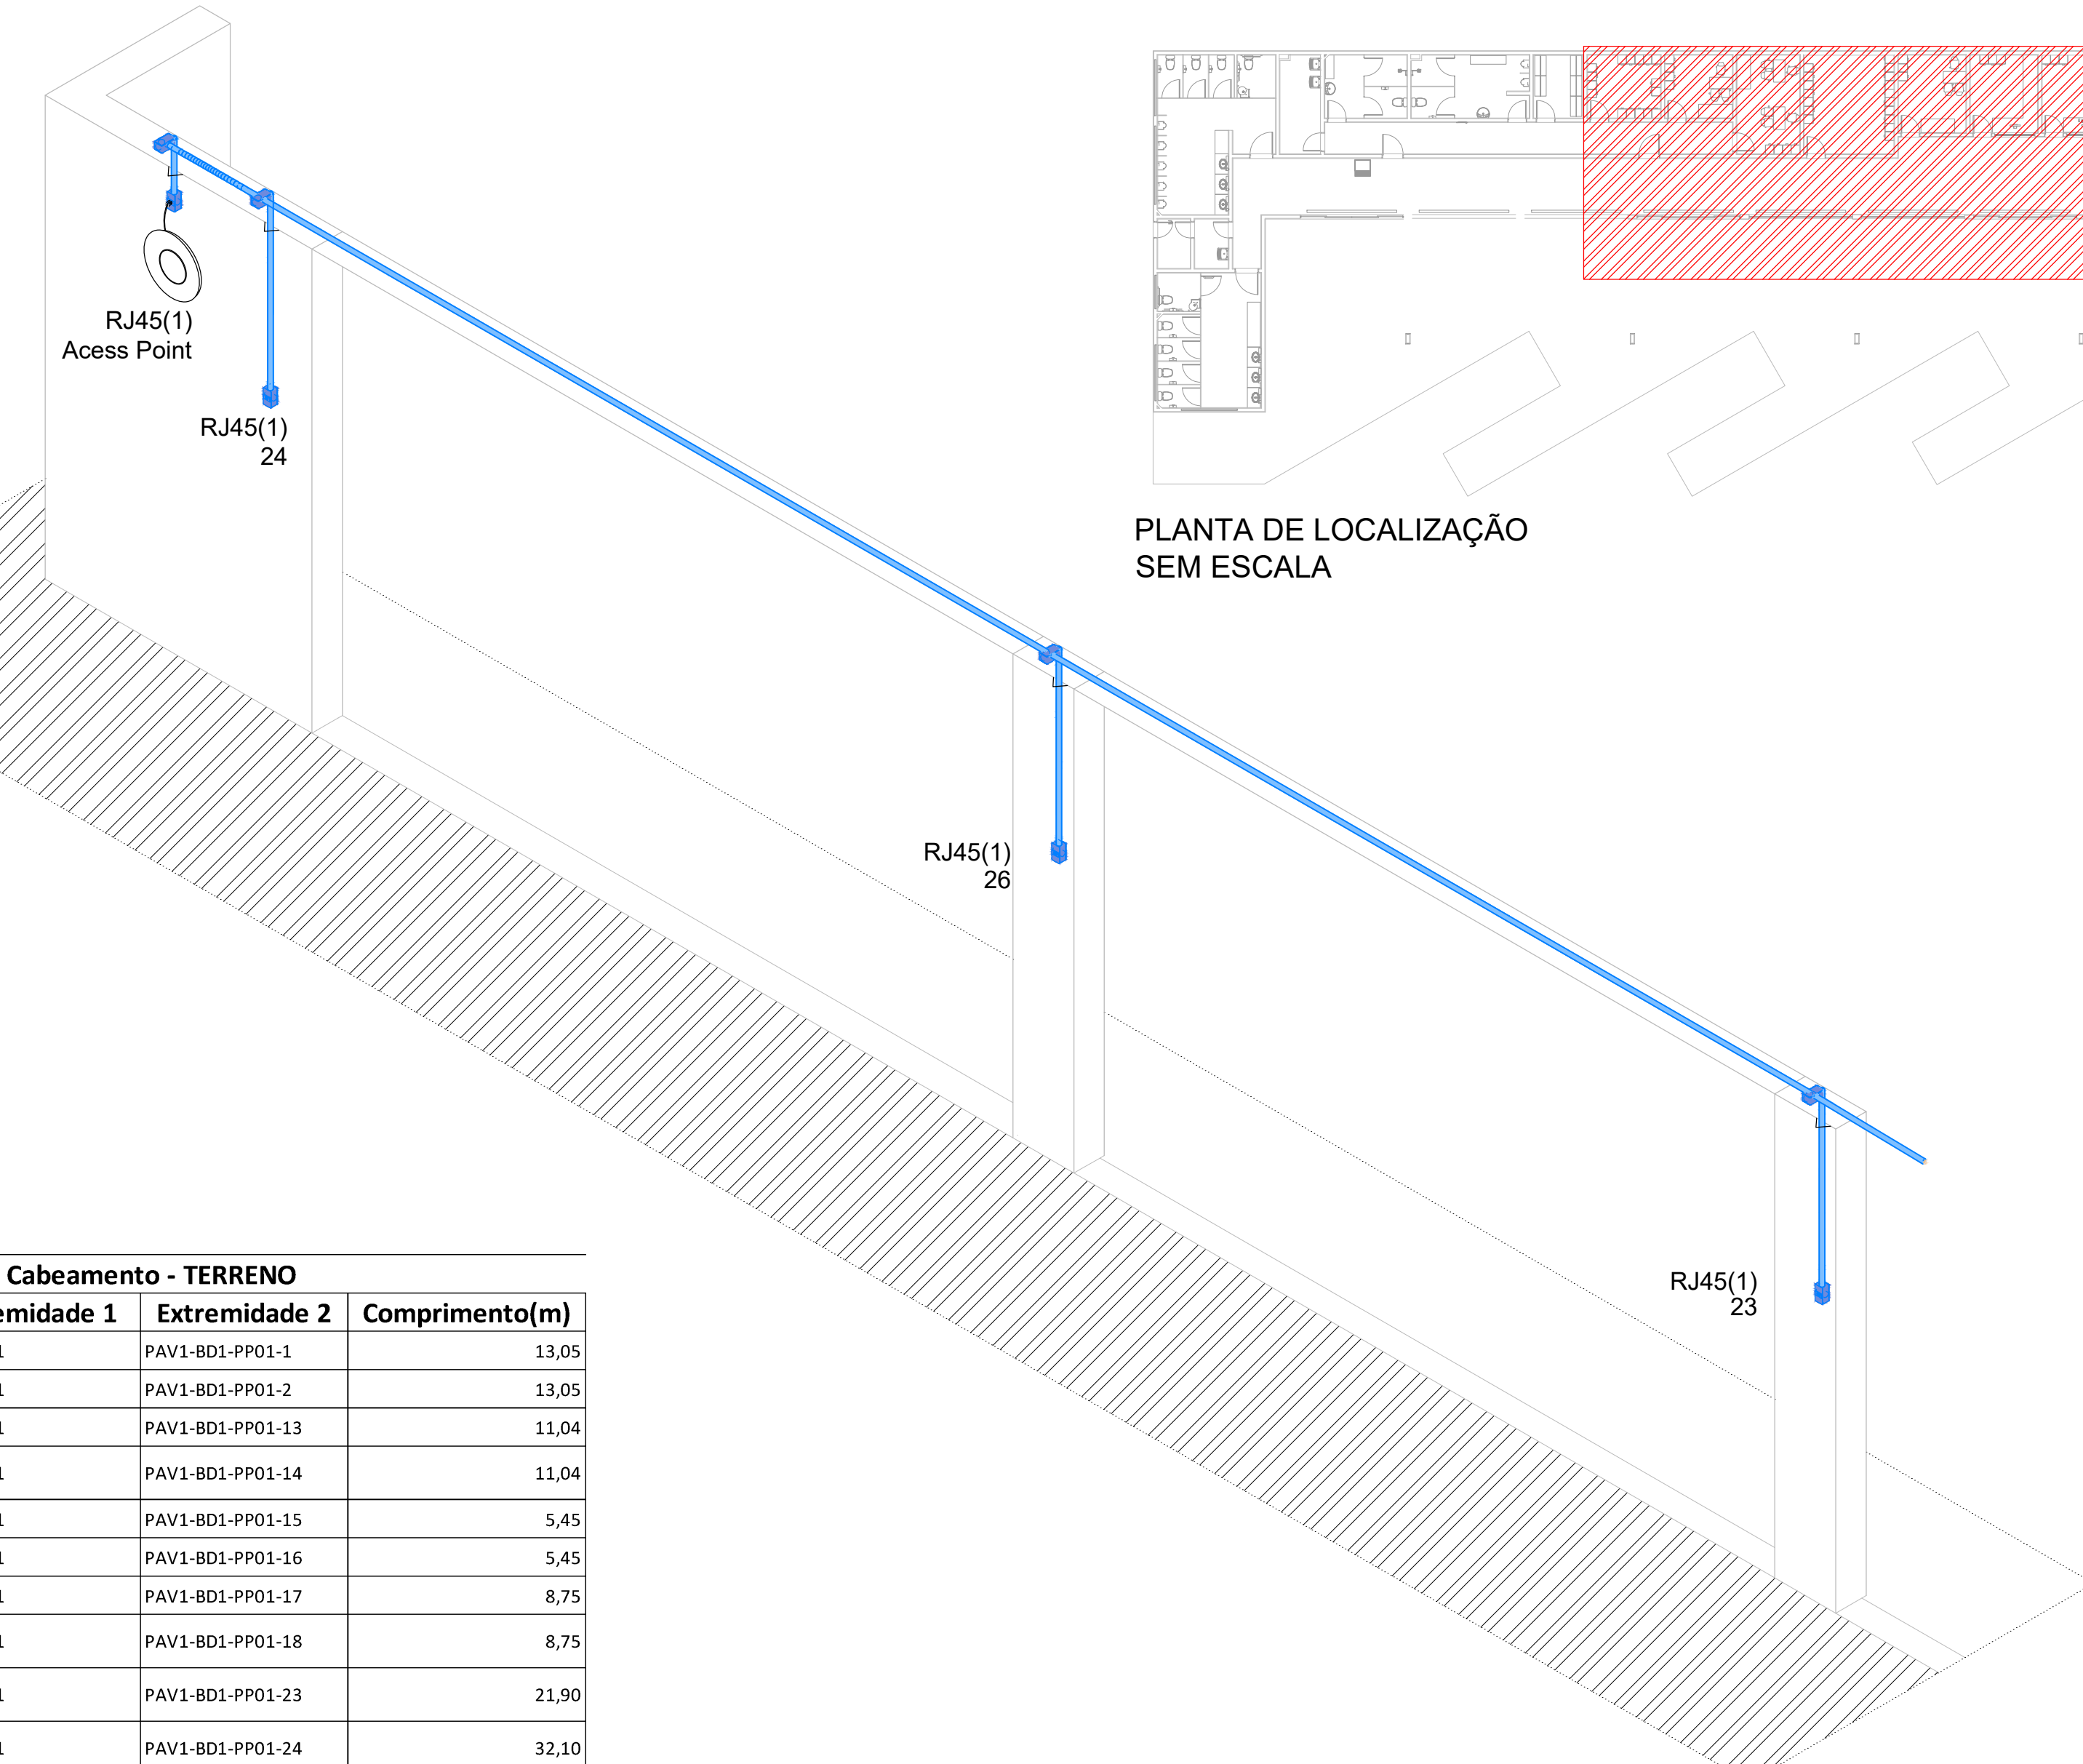

PLANTA DE LOCALIZAÇÃO SEM ESCALA

Detalhe eletroduto rígido PVC Sem escala

Cabeamento	Teto
	Piso

LEGENDA - CONDUITO

Notas

- 1 - AS TUBULAÇÕES DEVEM SER EXCLUSIVAMENTE PARA O FIM QUE FOI ESPECIFICADO;
- 2 - ELETRODUTOS DE PVC RÍGIDO, INDICADOS NA PLANTA;
- 3 - UTILIZAR BUCHAS E ARRUELAS COM DIÂMETRO E MATERIAL COMPATÍVEIS COM A TUBULAÇÃO PARA A FIXAÇÃO DOS ELETRODUTOS AS CAIXAS DE PASSAGEM.;
- 4 - ELETRODUTOS NÃO ESPECIFICADOS SERÃO DE 3/4";
- 5 - A REDE DEVERÁ SER CERTIFICADA PARA CAT 6;
- 6 - A ELETROCALHA NÃO ESPECIFICADAS SERÃO DE 100X50 MM;
- 7 - OS FIOS DEVEM IR DIRETO ÀS CENTRAIS DE DADOS;
- 8 - OS FIOS NÃO DEVERÃO TER EMENDAS AO LONGO DO SEU TRAJETO

REV. 00 10/08/22 EMISSÃO INICIAL		DAC
REVISÃO: DATA : DESCRIÇÃO:		RESP.:
PROJETO		GERÊNCIA DE PROJETOS
		ENG. CIVIL THAIS VIVIANE COIMBRA
Rua Miguel Vianna, nº 81, Sala 12 Bairro Morro Chic CEP: 37500-080 - Itajubá / MG Tel: (35) 3623-5720 www.dacengenharia.com.br		COORDENAÇÃO DE PROJETOS ENG. HID. DENIS DE SOUZA SILVA CREA: MG-127.216/D RESPONSÁVEL TÉCNICO: Adriano Marcelo de Campos Assinatura do Técnico Responsável Assinatura do Projeto
PROJETO RENAN SOUZA TOLEDO		ENG. ELE. ADRIANO M DE CAMPOS MG-147.362/D
EMPREENDIMENTO CONSTRUÇÃO DO TERMINAL RODOVIÁRIO DE SANTA RITA DO SAPUCAÍ		DISCIPLINA DADOS
ENDEREÇO RUA PROJETADA, S/N – BAIRRO FAMÍLIA ANDRADE SANTA RITA DO SAPUCAÍ – MINAS GERAIS		FASE DO PROJETO EXECUTIVO
ASSUNTO PLANTA BAIXA GERAL LEGENDAS, LISTA DE MATERIAIS MAPA DE CABOS		FOLHA Nº. ÚNICA
DATA INICIAL 10/08/2022	ESCALA INDICADA	REVISÃO R00
ARQUIVO DAC-PMSRS-TRO-PE-DADOS-R00.DWG		