


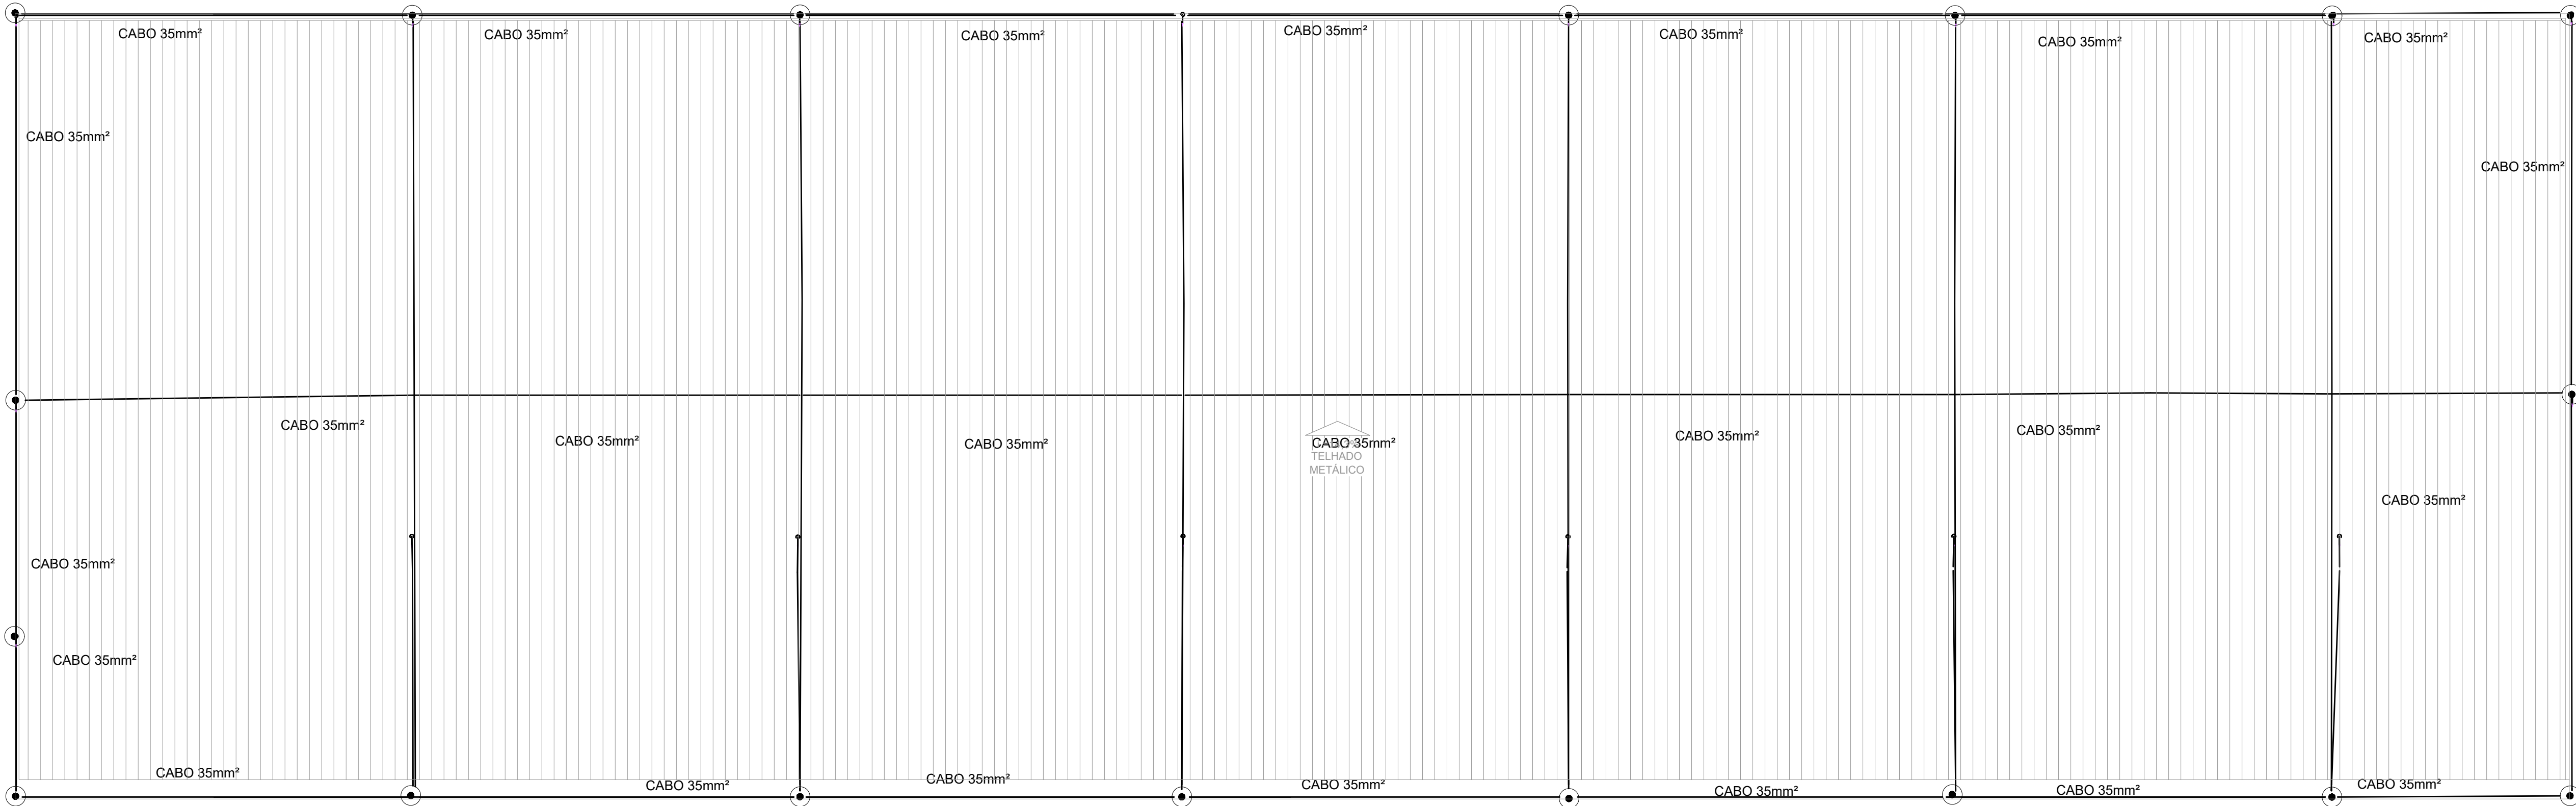

PLANTA BAIXA COBERTURA
ESCALA 1:100

SPDA		
Captadores		
Terminal Aéreo		
300 mm - Fixação vertical	18 pc	
Condutores de proteção (SPDA)		
Cabo de cobre Nú - 7 fios		
35mm²	517,28 m	

LISTA DE MATEIAL

SPDA


LEGENDA - CONDUTOR

Terminal Aéreo - 300 mm - Fixação vertical
Captadores
Terminal Aéreo
300 mm - Fixação vertical
1pc

LEGENDA - PEÇAS

Terminal Aéreo - 300 mm - Fixação vertical
--

PLANTA BAIXA 1:100

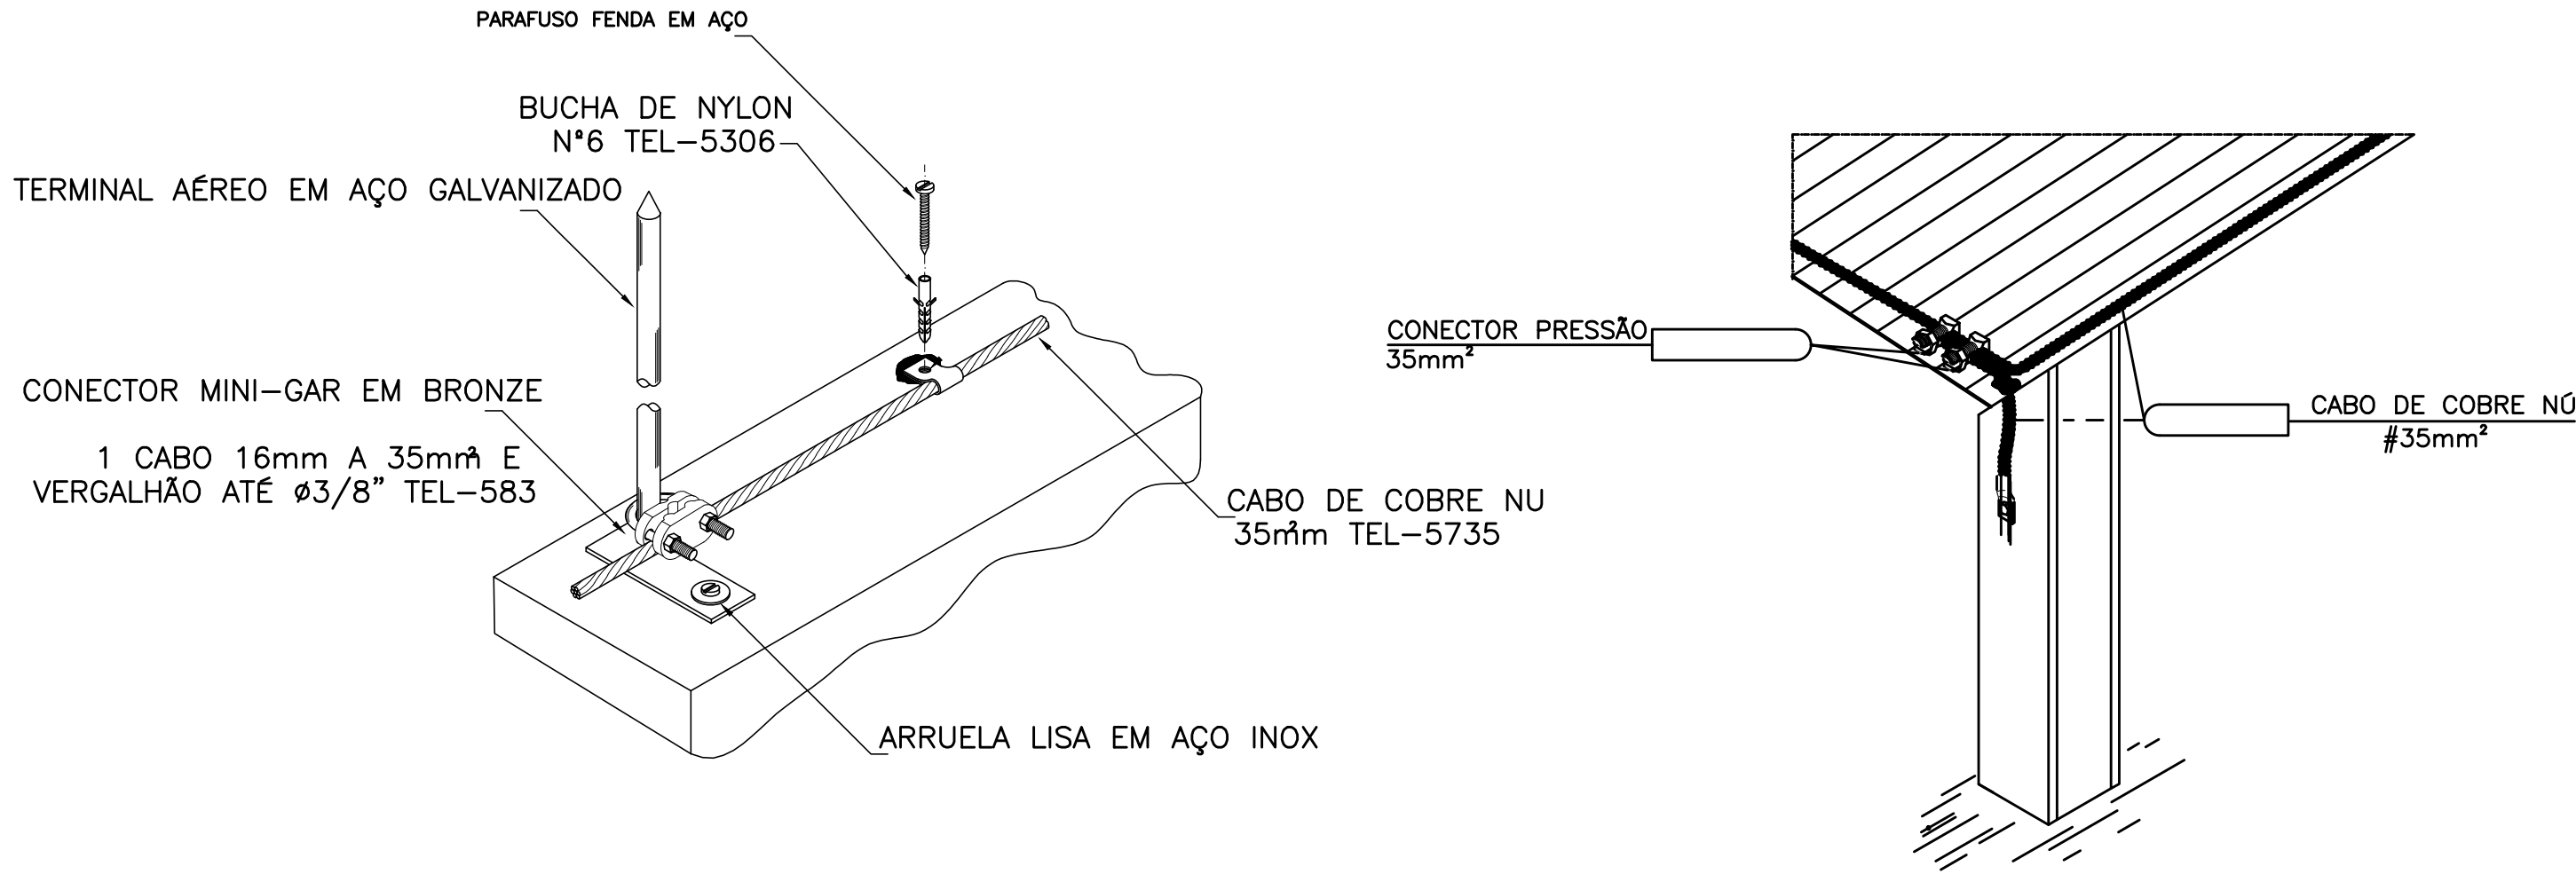

DETALHES
SEM ESCALA

Notas

- A) - DESCIDA = CABO DE COBRE NÚ 35 mm²;
B) - ELETRODO DE ATERRAMENTO = CABO DE COBRE NÚ 50 mm²;
1 - PROJETO CONCEBIDO E ELABORADO CONFORME ABNT - NBR 5419;
2 - A MALHA DE ATERRAMENTO DEVERÁ ESTAR COM O VALOR ÔHMICA ESTABELECIDOS PELA NORMA NBR 54-19 DA ABNT, QUE É NO MÁXIMO 10 OHMS, MEDIDA EM QUALQUER ÉPOCA DO ANO;
3 - NÃO É FUNÇÃO DO SPDA A PROTEÇÃO DE EQUIPAMENTOS ELETRO-ELETRÔNICOS;
4 - O SISTEMA DEVERÁ TER UMA MANUTENÇÃO PREVENTIVA ANUAL SEMPRE QUE ATINGIDO POR DESCARGAS ATMOSFÉRICAS, PARA VERIFICAR EVENTUAIS IRREGULARIDADES E GARANTIR A EFICIÊNCIA DO SPDA;
5 - A INSTALAÇÃO DEVERÁ SER FEITA POR UMA EMPRESA ESPECIALIZADA;
6 - APÓS A MONTAGEM REALIZAR AS MEDIÇÕES DE RESISTÊNCIA OHMICA UTILIZANDO EQUIPAMENTO PROFISSIONAL;

REV. 00	10/08/22	EMIÇÃO INICIAL	DAC
REVISÃO:	DATA :	DESCRIÇÃO:	RESP.:

Rua Miguel Vianna, nº 81, Sala 12
Bairro Morro Chic
CEP: 37500-080 – Itajubá / MG
Tel: (35) 3623-8846
www.dacengenharia.com.br

GERÊNCIA DE PROJETOS
ENG. CIVIL THAIS VIVIANE COMBRA

COORDENAÇÃO DE PROJETOS
ENG. HID. DENIS DE SOUZA SILVA CREA: MG-127.216/D

RESPONSÁVEL TÉCNICO
Adriano Marcelo de Campos
ENG. ELE. ADRIANO M. DE CAMPOS MG-147.362/D

PROJETO
RENAN SOUZA TOLEDO

DESENHO
RENAN SOUZA TOLEDO

EMPREENHIMENTO
CONSTRUÇÃO DO TERMINAL RODOVIÁRIO DE SANTA RITA DO SAPUCAÍ

ENDEREÇO
RUA PROJETADA, S/N – BAIRRO FAMÍLIA ANDRADE
SANTA RITA DO SAPUCAÍ – MINAS GERAIS

DISCIPLINA
SPDA
FASE DO PROJETO
EXECUTIVO
FOLHA Nº.
02/02

ASSUNTO
PLANTA BAIXA COBERTURA
LEGENDAS, LISTA DE MATERIAS
DETALHES

DATA INICIAL
10/08/2022

ESCALA
INDICADA

REVISÃO
R00

ARQUIVO
DAC-PMSRS-TRO-PE-SPDA-R00.DWG