



PROJETO DE PREVENÇÃO E COMBATE A INCÊNDIO DO TERMINAL RODOVIÁRIO DE SANTA RITA DO SAPUCAÍ
ESCALA INDICADA

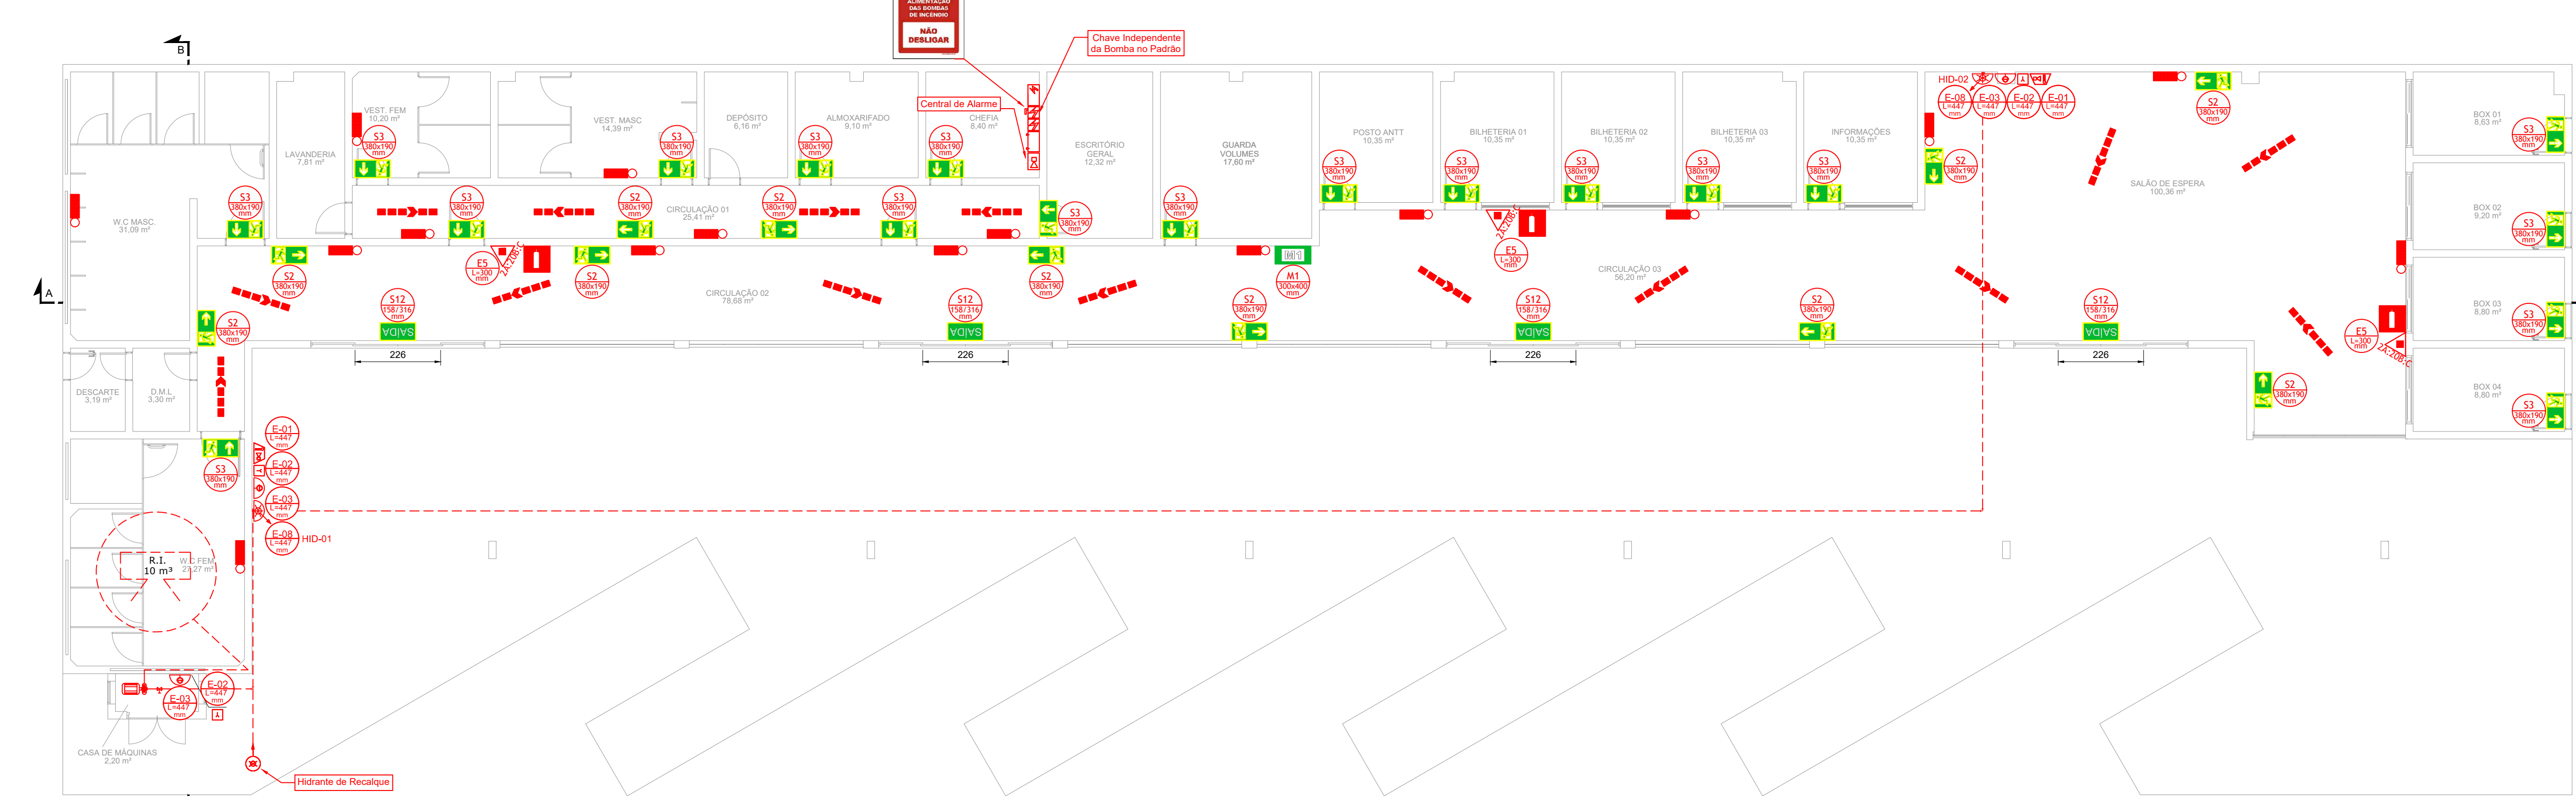


PLANTA BAIXA TÉRREO

Escala: 1:100

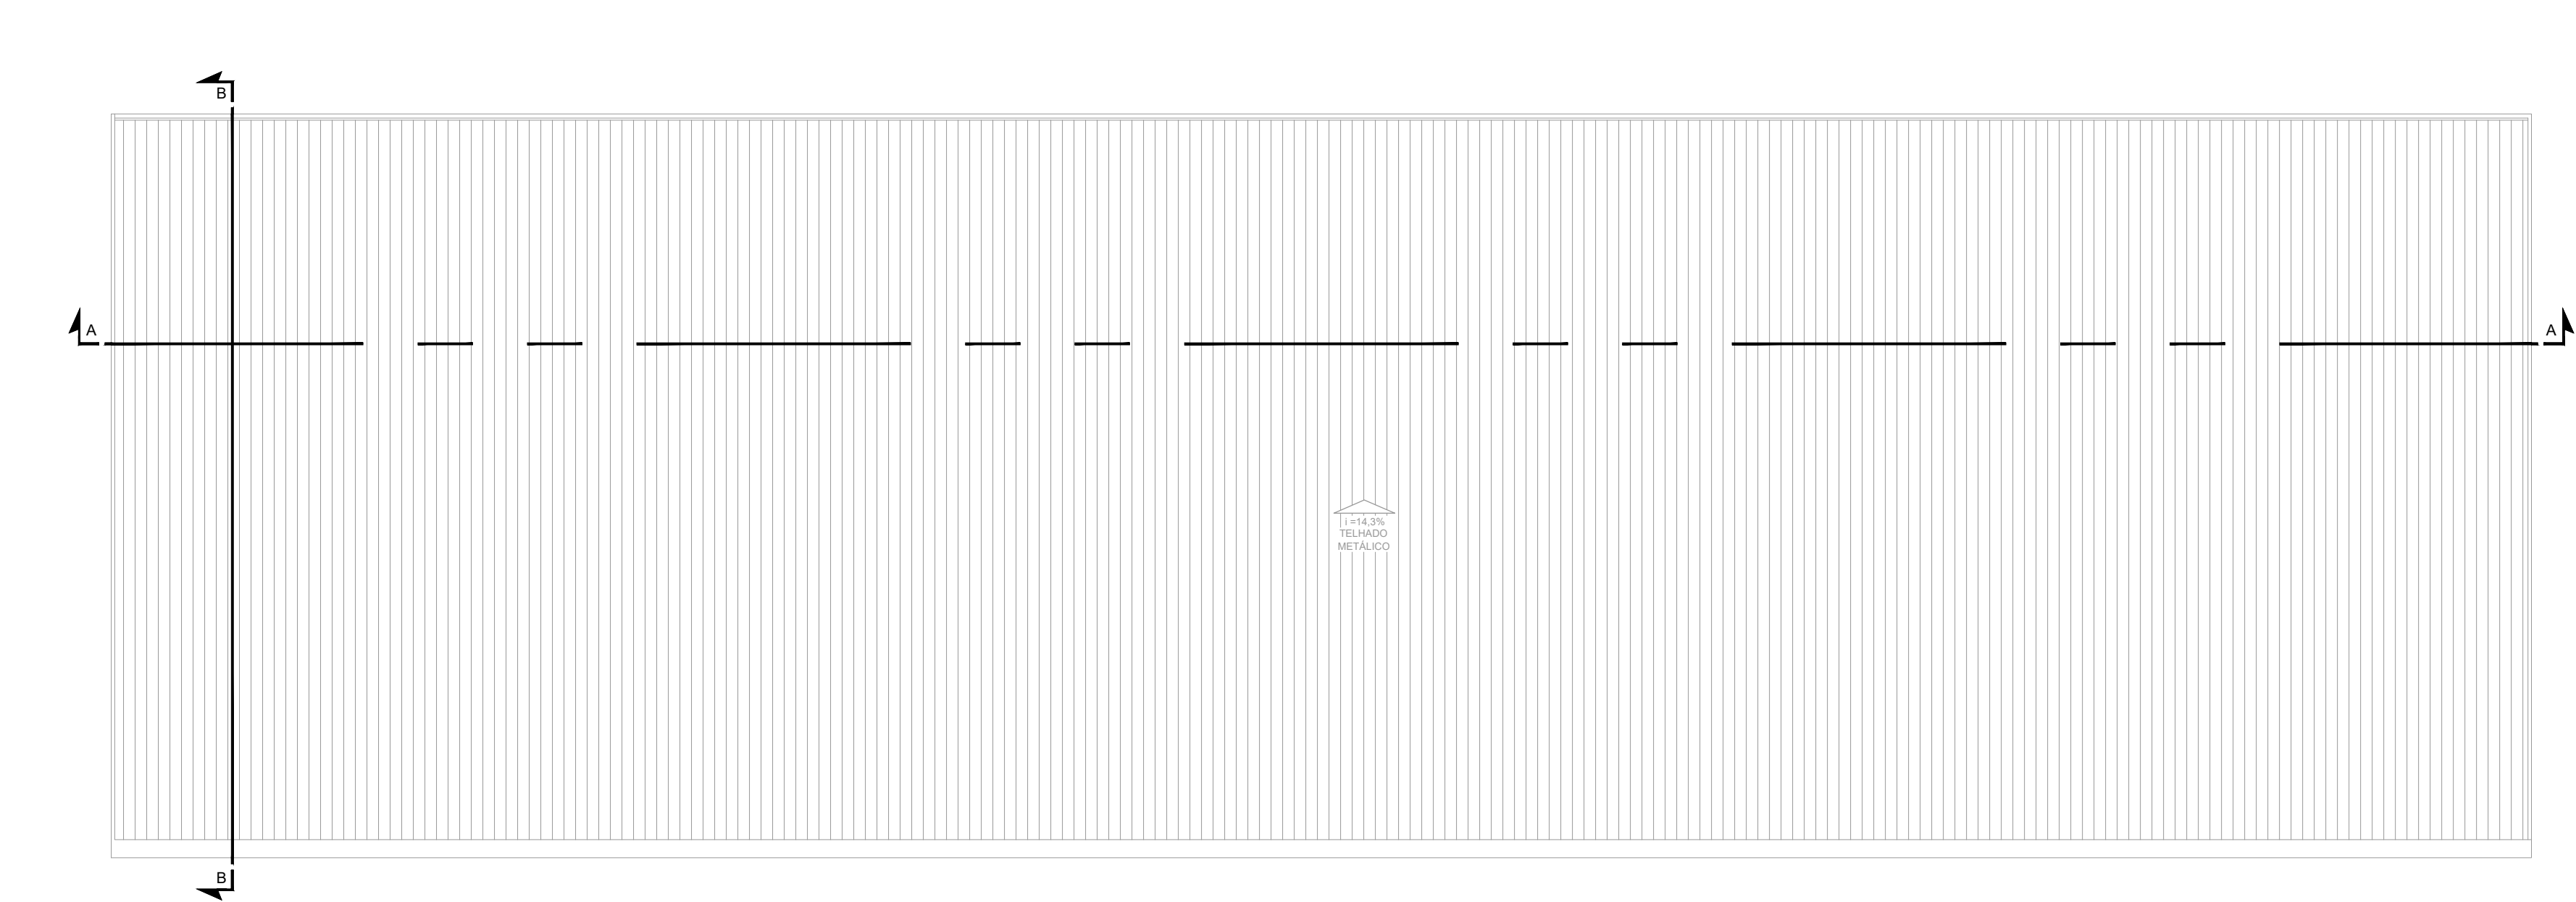


PLANTA BAIXA COBERTURA

Escala: 1:100

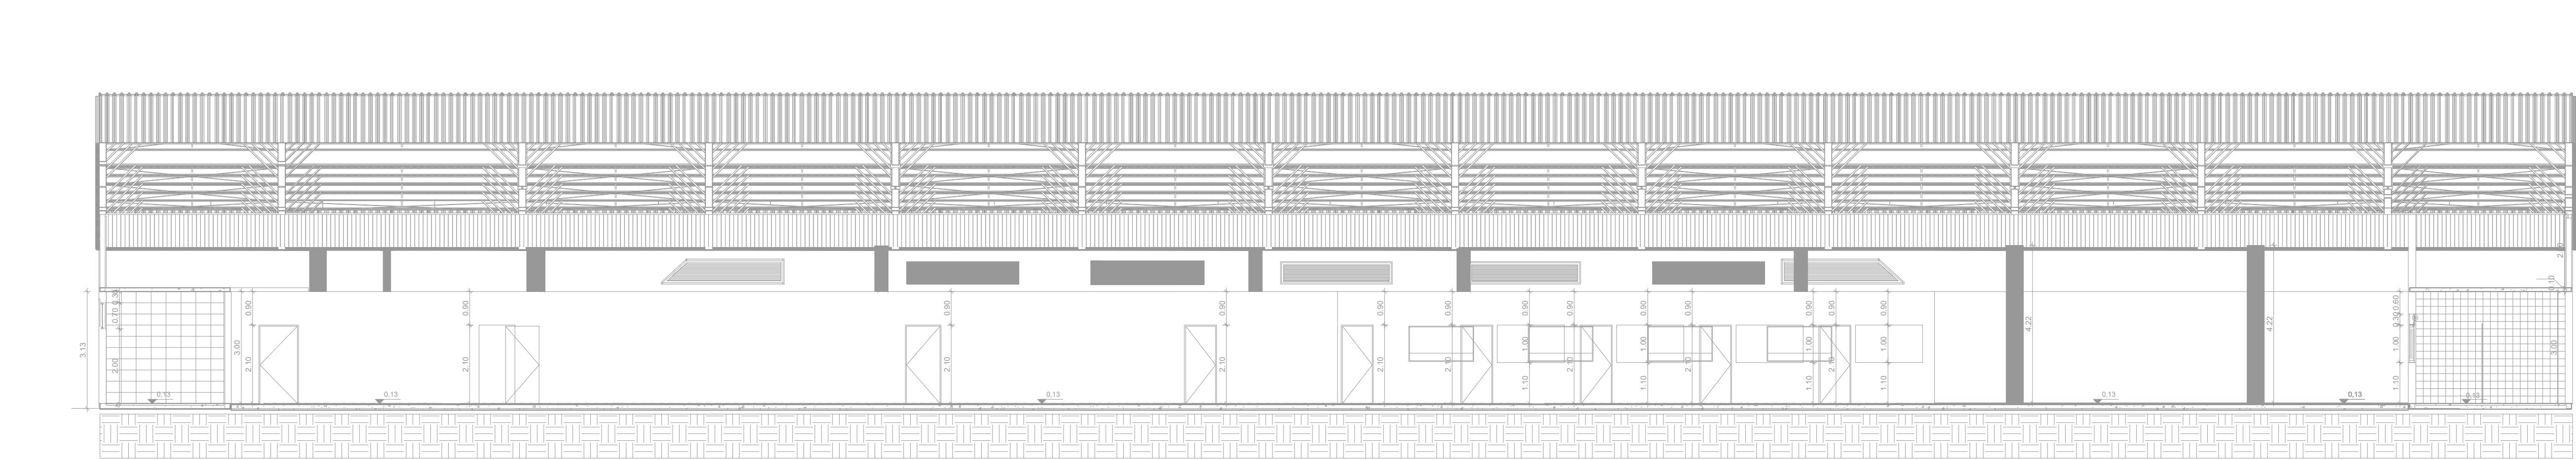

CORTE AA

Escala: 1:100

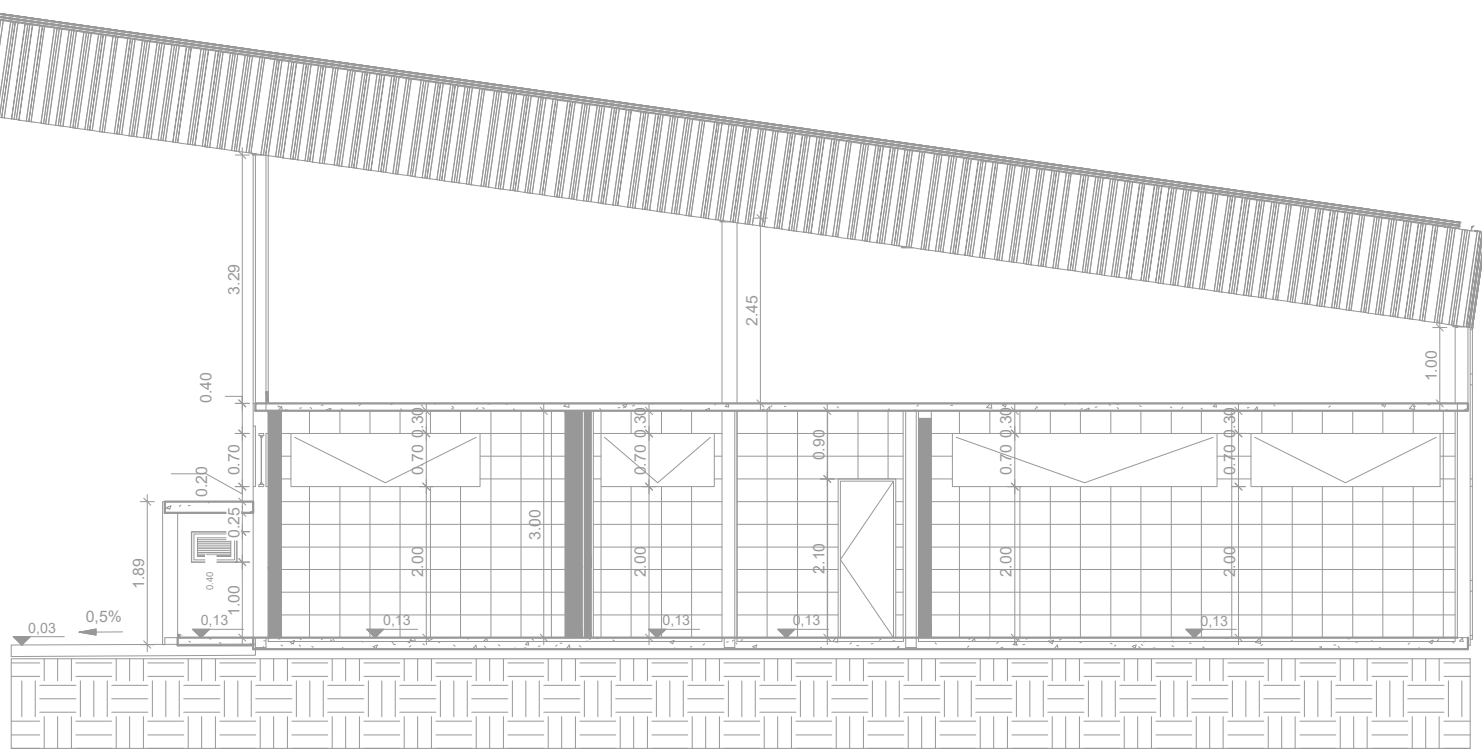


CORTE BB

Escala: 1:100

DETALHE 1 - ILUMINAÇÃO DE EMERGÊNCIA

SEM ESCALA

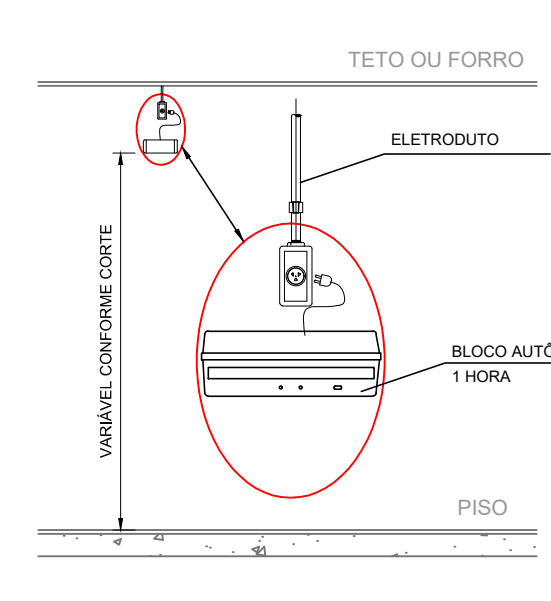


NOTAS - ILUMINAÇÃO DE EMERGÊNCIA:

- TIPO DE SISTEMA: CONJUNTO DE BLOCOS AUTÔNOMOS.
- TIPO DE LÂMPADA: FLUORESCENTE OU LED.
- POTÊNCIA: 20 W.
- TENSÃO: 110V/220V.
- FLUXO LUMINOSO NOMINAL: 8 LUX.
- ÂNGULO DA DISPERSÃO DA LUZ: 90 GRAUS.
- VIDA ÚTIL DO ELEMENTO GERADOR DE LUZ: 02 ANOS.
- O SISTEMA DE ILUMINAÇÃO DE EMERGÊNCIA DEVERÁ FUNCIONAR NA FALTA DE ENERGIA ELÉTRICA POR UM PERÍODO MÍNIMO DE 01 HORA.

DETALHE 2 - PLACA M1



DETALHE 3 - LOCAÇÃO DAS PLACAS

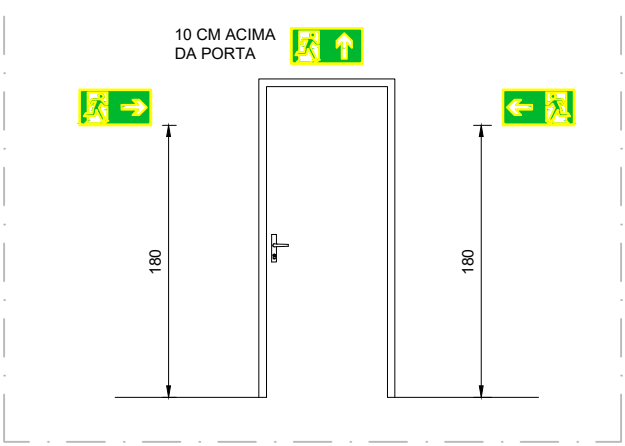

SIMBOLIZAÇÃO PARA A SINALIZAÇÃO DE EMERGÊNCIA					
SINALIZAÇÃO DE ORIENTAÇÃO E SALVAMENTO					
CÓDIGO	INSTALADO	IDENTIF.	SÍMBOLO	SIGNIFICADO	FORMA E COR
S2	11	S2		SAÍDA DE EMERGÊNCIA	PLACA COM SIMBOLOGIA RETANGULAR, FUNDO VERDE E PICTOGRAMA FOTOLUMINESCENTE ADESIVO COM SIMBOLOGIA
S3	19	S3		SAÍDA DE EMERGÊNCIA	PLACA COM SIMBOLOGIA RETANGULAR, FUNDO VERDE E PICTOGRAMA FOTOLUMINESCENTE ADESIVO COM SIMBOLOGIA
S12	04	S12		SAÍDA DE EMERGÊNCIA	PLACA COM SIMBOLOGIA RETANGULAR, FUNDO VERDE, MENSAGEM: SAÍDA
M1	01	M1		VER DETALHE SINALIZAÇÃO CONTRA INCÊNDIO NA EDIFICAÇÃO	SÍMBOLO: QUADRADA OU RETANGULAR, FUNDO VERDE, MENSAGEM: INDICANDO NÚMERO DA ENTRADA PRINCIPAL DA EDIFICAÇÃO
SINALIZAÇÃO DE EQUIPAMENTOS DE COMBATE A INCÊNDIO					
CÓDIGO	INSTALADO	IDENTIF.	SÍMBOLO	SIGNIFICADO	FORMA E COR
E5	03	E5		EXTINTOR DE INCÊNDIO	SÍMBOLO: QUADRADA FUNDO: VERMELHA PICTOGRAMA: FOTOLUMINESCENTE
E12	03	E12		SINALIZAÇÃO DE SOLO PARA EQUIPAMENTOS DE COMBATE A INCÊNDIO	SÍMBOLO: QUADRADA (1,00M X 1,00M) VERMELHA (0,70M X 0,70M) PICTOGRAMA: BORDA AMARELA (0,05M X 0,05M)
E1	02	E1		ALARME SONORO	SÍMBOLO: QUADRADA FUNDO: VERMELHA PICTOGRAMA: FOTOLUMINESCENTE
E2	03	E2		COMANDO MANUAL DE BOMBA	SÍMBOLO: QUADRADA FUNDO: VERMELHA PICTOGRAMA: FOTOLUMINESCENTE
E3	03	E3		COMANDO MANUAL DE BOMBA	SÍMBOLO: QUADRADA FUNDO: VERMELHA PICTOGRAMA: FOTOLUMINESCENTE
E8	02	E8		ABRIGO DE MANGUEIRA E HIDRANTE	SÍMBOLO: QUADRADA FUNDO: VERMELHA PICTOGRAMA: FOTOLUMINESCENTE
E9	02	E9		HIDRANTE DE INCÊNDIO	SÍMBOLO: QUADRADA FUNDO: VERMELHA PICTOGRAMA: FOTOLUMINESCENTE

ANEXO K - MEDIDAS DE SEGURANÇA

INFORMATIVO - MEDIDAS DE SEGURANÇA			
EXTINTORES	10 UNIDADES	CARGA DE PO ABC 2A.20B.C	CONFORME IT-16
ILUMINAÇÃO DE EMERGÊNCIA	18 UNIDADES	CONFORME IT-13	
ALARME E DETECÇÃO	02 UNIDADES	CONFORME IT-14	
HIDRANTES	02 UNIDADES	CONFORME IT-17	
SINALIZAÇÃO DE EMERGÊNCIA	53 UNIDADES	CONFORME IT-15	
BRIGADA DE INCÊNDIO	CONFORME IT-15		
CLASSIFICAÇÃO			
GRUPO	OCCUPAÇÃO	DIVISÃO	DESCRIÇÃO
F	REUNÃO DE PÚBLICO	F - 4	ESTACIONES DE TERMINAIS DE PASSAGEIROS
CARGA DE INCÊNDIO - IT 09			
OCCUPAÇÃO	DESCRIÇÃO	DIVISÃO	CARGA DE INCÊNDIO EM MJ/m²
REUNÃO DE PÚBLICO	ESTACIONES DE TERMINAIS DE PASSAGEIROS	F - 4	200
CLASSIFICAÇÃO DAS EDIFICAÇÕES E ÁREAS DE RISCO QUANTO A CARGA DE INCÊNDIO			
CARGA DE INCÊNDIO MJ/m²			
RISCO			
BAIXA			
CONTROLE DE MATERIAIS DE ACABAMENTO E REVESTIMENTO			
PISO	ACABAMENTO	ÁREA INTERNA - PORCELANATO	
	REVESTIMENTO	ÁREA EXTERNA - PISO CIMENTADO	
PAREDE	ACABAMENTO	ÁREAS SECAS - PINTURA ACRÍLICA	
	REVESTIMENTO	ÁREAS MOLHADAS - REVESTIMENTO CERÂMICO	
TETO E FORRO	ACABAMENTO	ÁREA INTERNA - FORRO FIBRA MINERAL	
	REVESTIMENTO	ÁREA EXTERNA - FORRO DE PVC	

NOTAS

- MEDIDAS E NÍVEIS EM METROS;
- VERIFICAR DETALHES PARA INSTALAÇÃO DOS ELEMENTOS DE SEGURANÇA;
- ALTERAÇÕES NESTE PROJETO SOMENTE COM AUTORIZAÇÃO EXPRESSA DA FISCALIZAÇÃO E DA EMPRESA

PROJETISTA:

REFERÊNCIAS:

- PLANILHA DE QUANTITATIVOS;

MEMORIAL DESCRITIVO E ESPECIFICAÇÕES TÉCNICAS.

REV. 00	10/08/22	EMIÇÃO INICIAL	DAC
REVISÃO	DATA	DESCRIÇÃO:	RESP.:



PROJETO	GERÊNCIA DE PROJETOS
COORDENAÇÃO DE PROJETOS	ENG. CIVIL THAIS VIVIANE COIMBRA
RESPONSÁVEL TÉCNICO	ENG. HD. DENS DE SOUZA SILVA CREA: MG-127.216/D
RESPONSÁVEL TÉCNICO	FLAVIA CRISTINA BARBOSA CREA: MG-187.842/D
PROJETO	ENG. CIVIL FLAVIA C. BARBOSA
DESENHO	ENG. CIVIL SARA GONÇALVES VILAS BOAS DOS SANTOS

EMPENHAMENTO	DISCIPLINA
CONSTRUÇÃO DO TERMINAL RODOVIÁRIO DE SANTA RITA DO SAPUCAÍ	INCÊNDIO
ENGENHEIRO	FASE DO PROJETO
RUA PROJETADE, S/N - BAIRRO FAMÍLIA ANDRADE SANTA RITA DO SAPUCAÍ - MINAS GERAIS	EXECUTIVO
ASSUNTO	FOLHA Nº
PLANTA BAIXA E COBERTURA	01/02
CORTES	
DETALHES E TABELAS	
DATA INICIAL	ESCALA
10/08/2022	INDICADA
REVISÃO	ROO
ARQUIVO	DAC-FMSRS-TRO-PE-INC-ROO-DWG